





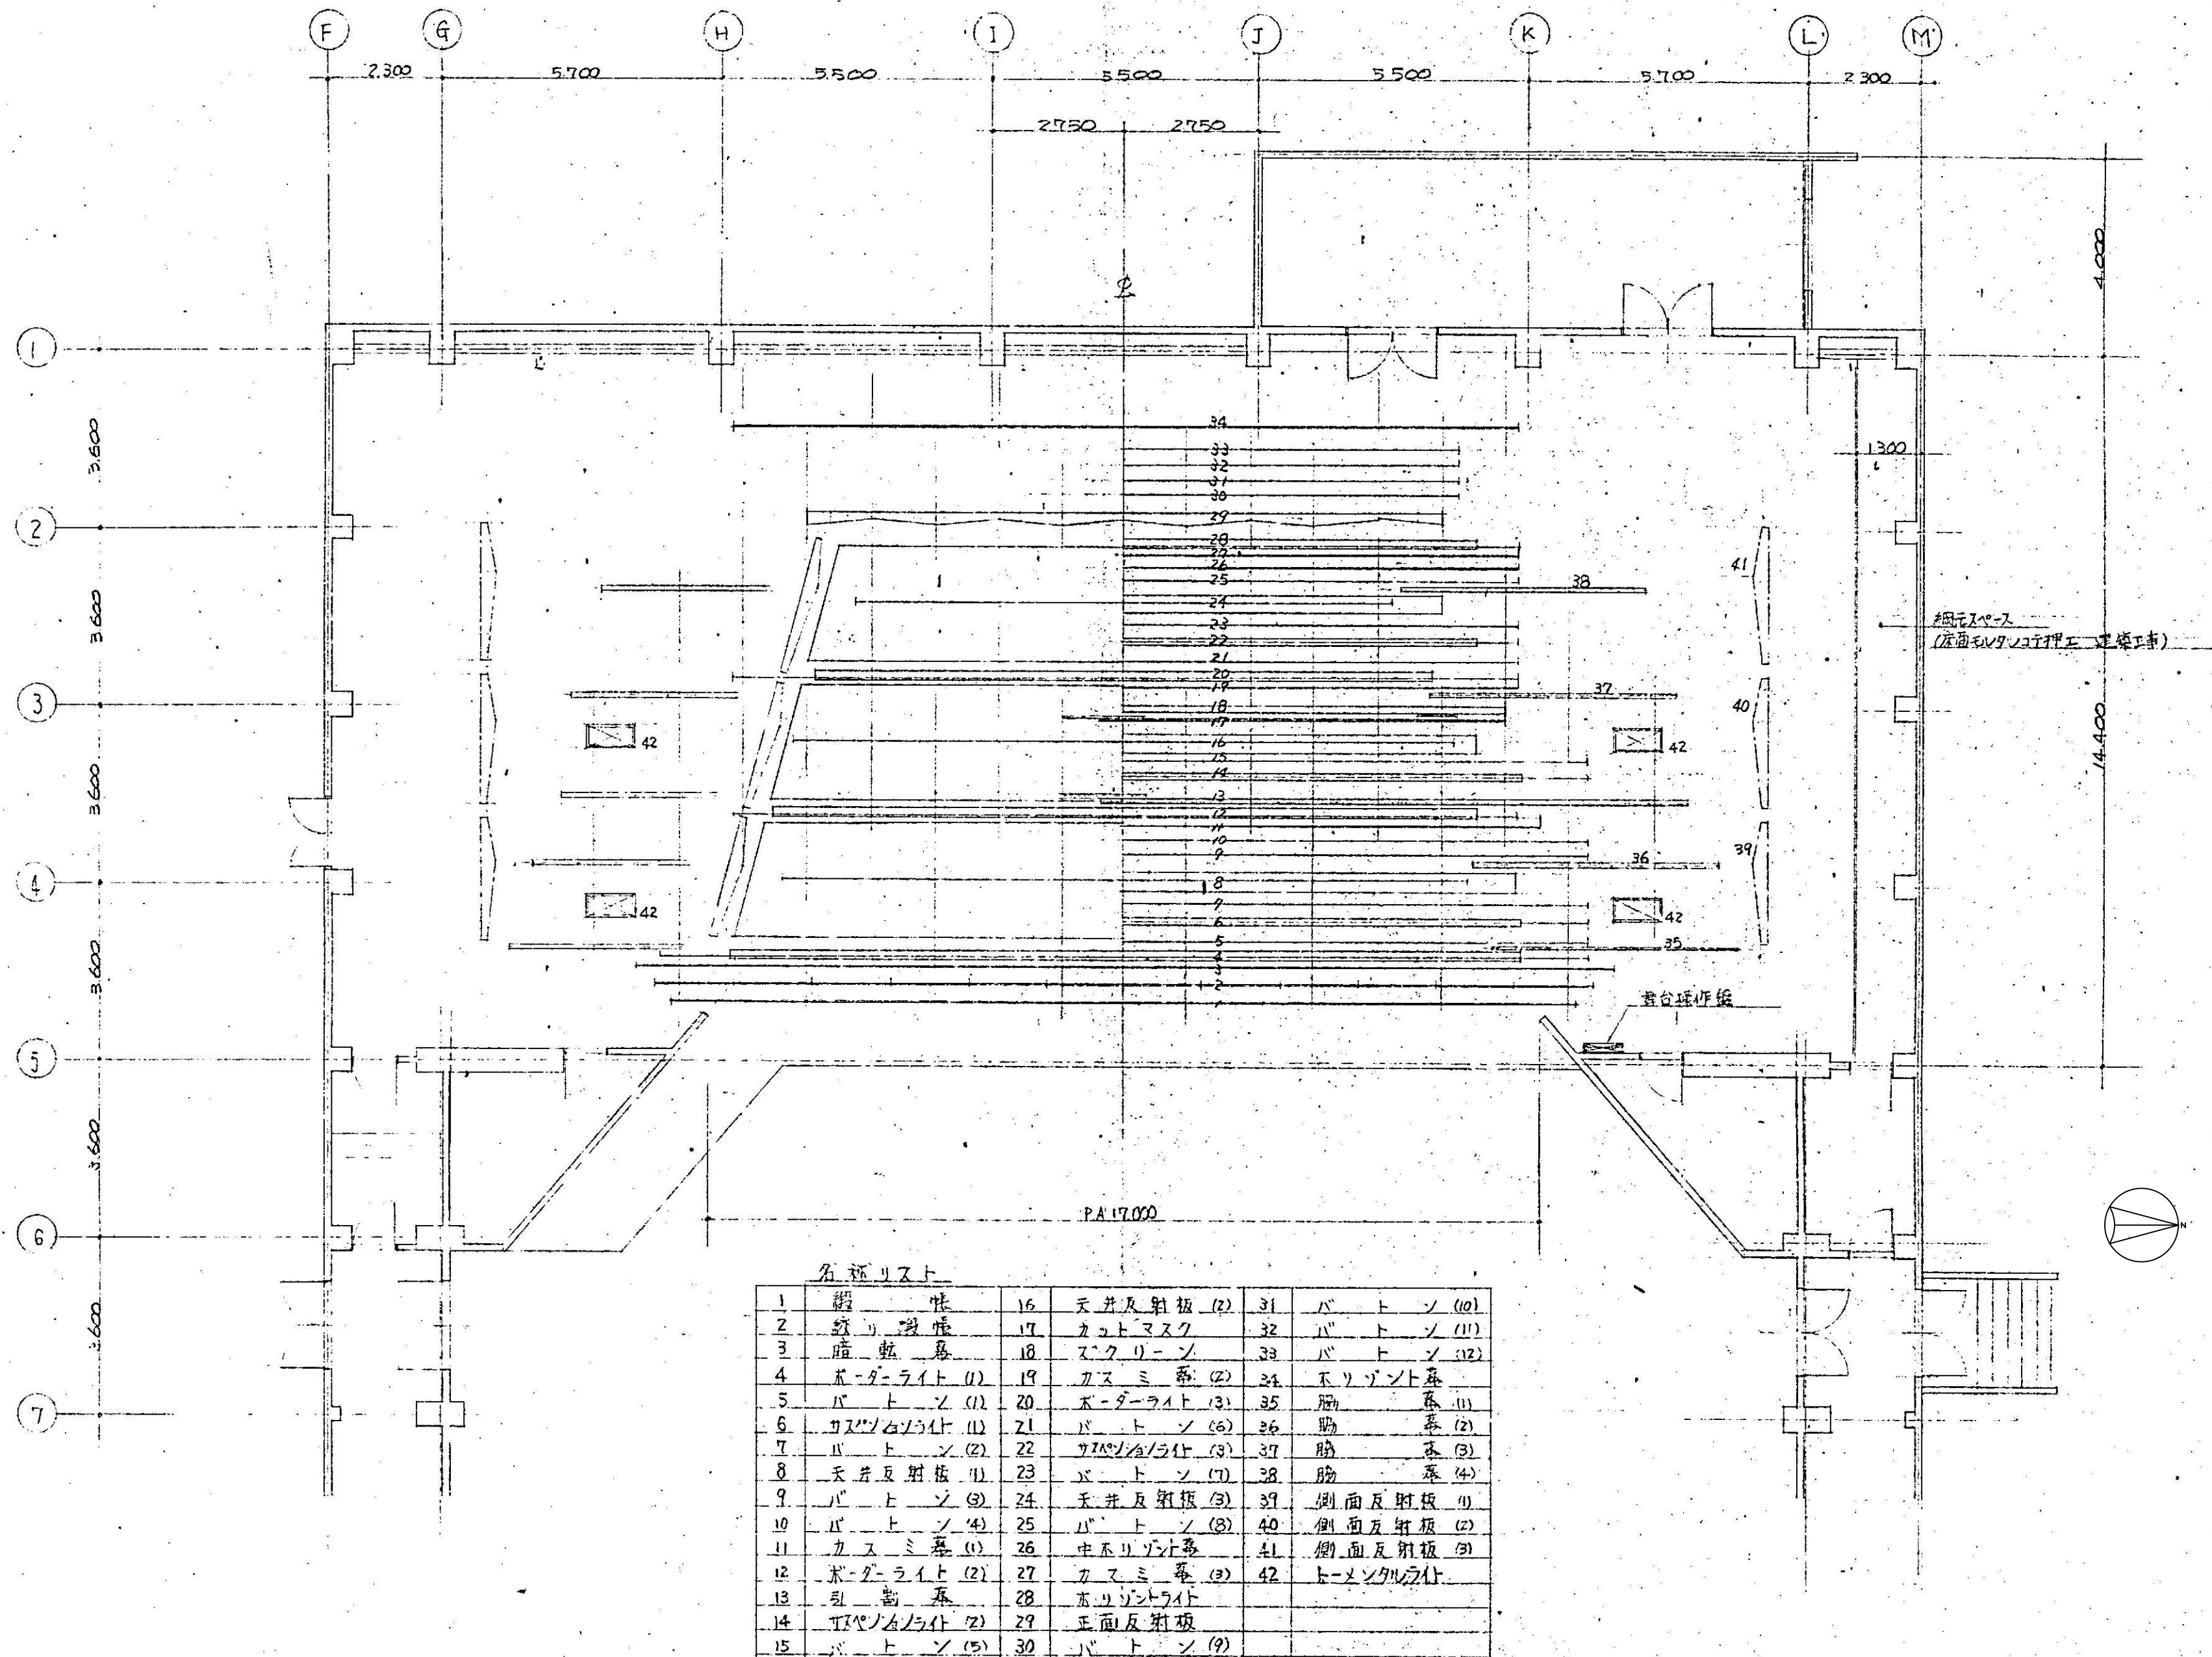


名 称 リ ス ト					
1	網 状	16	天井反射板 (2)	31	バ ト ソ (10)
2	網 状	17	カットマスク	32	バ ト ソ (11)
3	暗 転 幕	18	スクリーン	33	バ ト ソ (12)
4	ボデーライト (1)	19	カスミ幕 (2)	34	ホリゾント幕
5	バ ト ソ (1)	20	ボデーライト (3)	35	胸 幕 (1)
6	カスミライト (1)	21	バ ト ソ (6)	36	胸 幕 (2)
7	バ ト ソ (2)	22	カスミライト (3)	37	胸 幕 (3)
8	天井反射板 (1)	23	バ ト ソ (7)	38	胸 幕 (4)
9	バ ト ソ (3)	24	天井反射板 (3)	39	側面反射板 (1)
10	バ ト ソ (4)	25	バ ト ソ (8)	40	側面反射板 (2)
11	カスミ幕 (1)	26	ホリゾント幕	41	側面反射板 (3)
12	ボデーライト (2)	27	カスミ幕 (3)	42	トータルライト
13	引 動 幕	28	ホリゾントライト		
14	カスミライト (2)	29	正面反射板		
15	バ ト ソ (5)	30	バ ト ソ (9)		

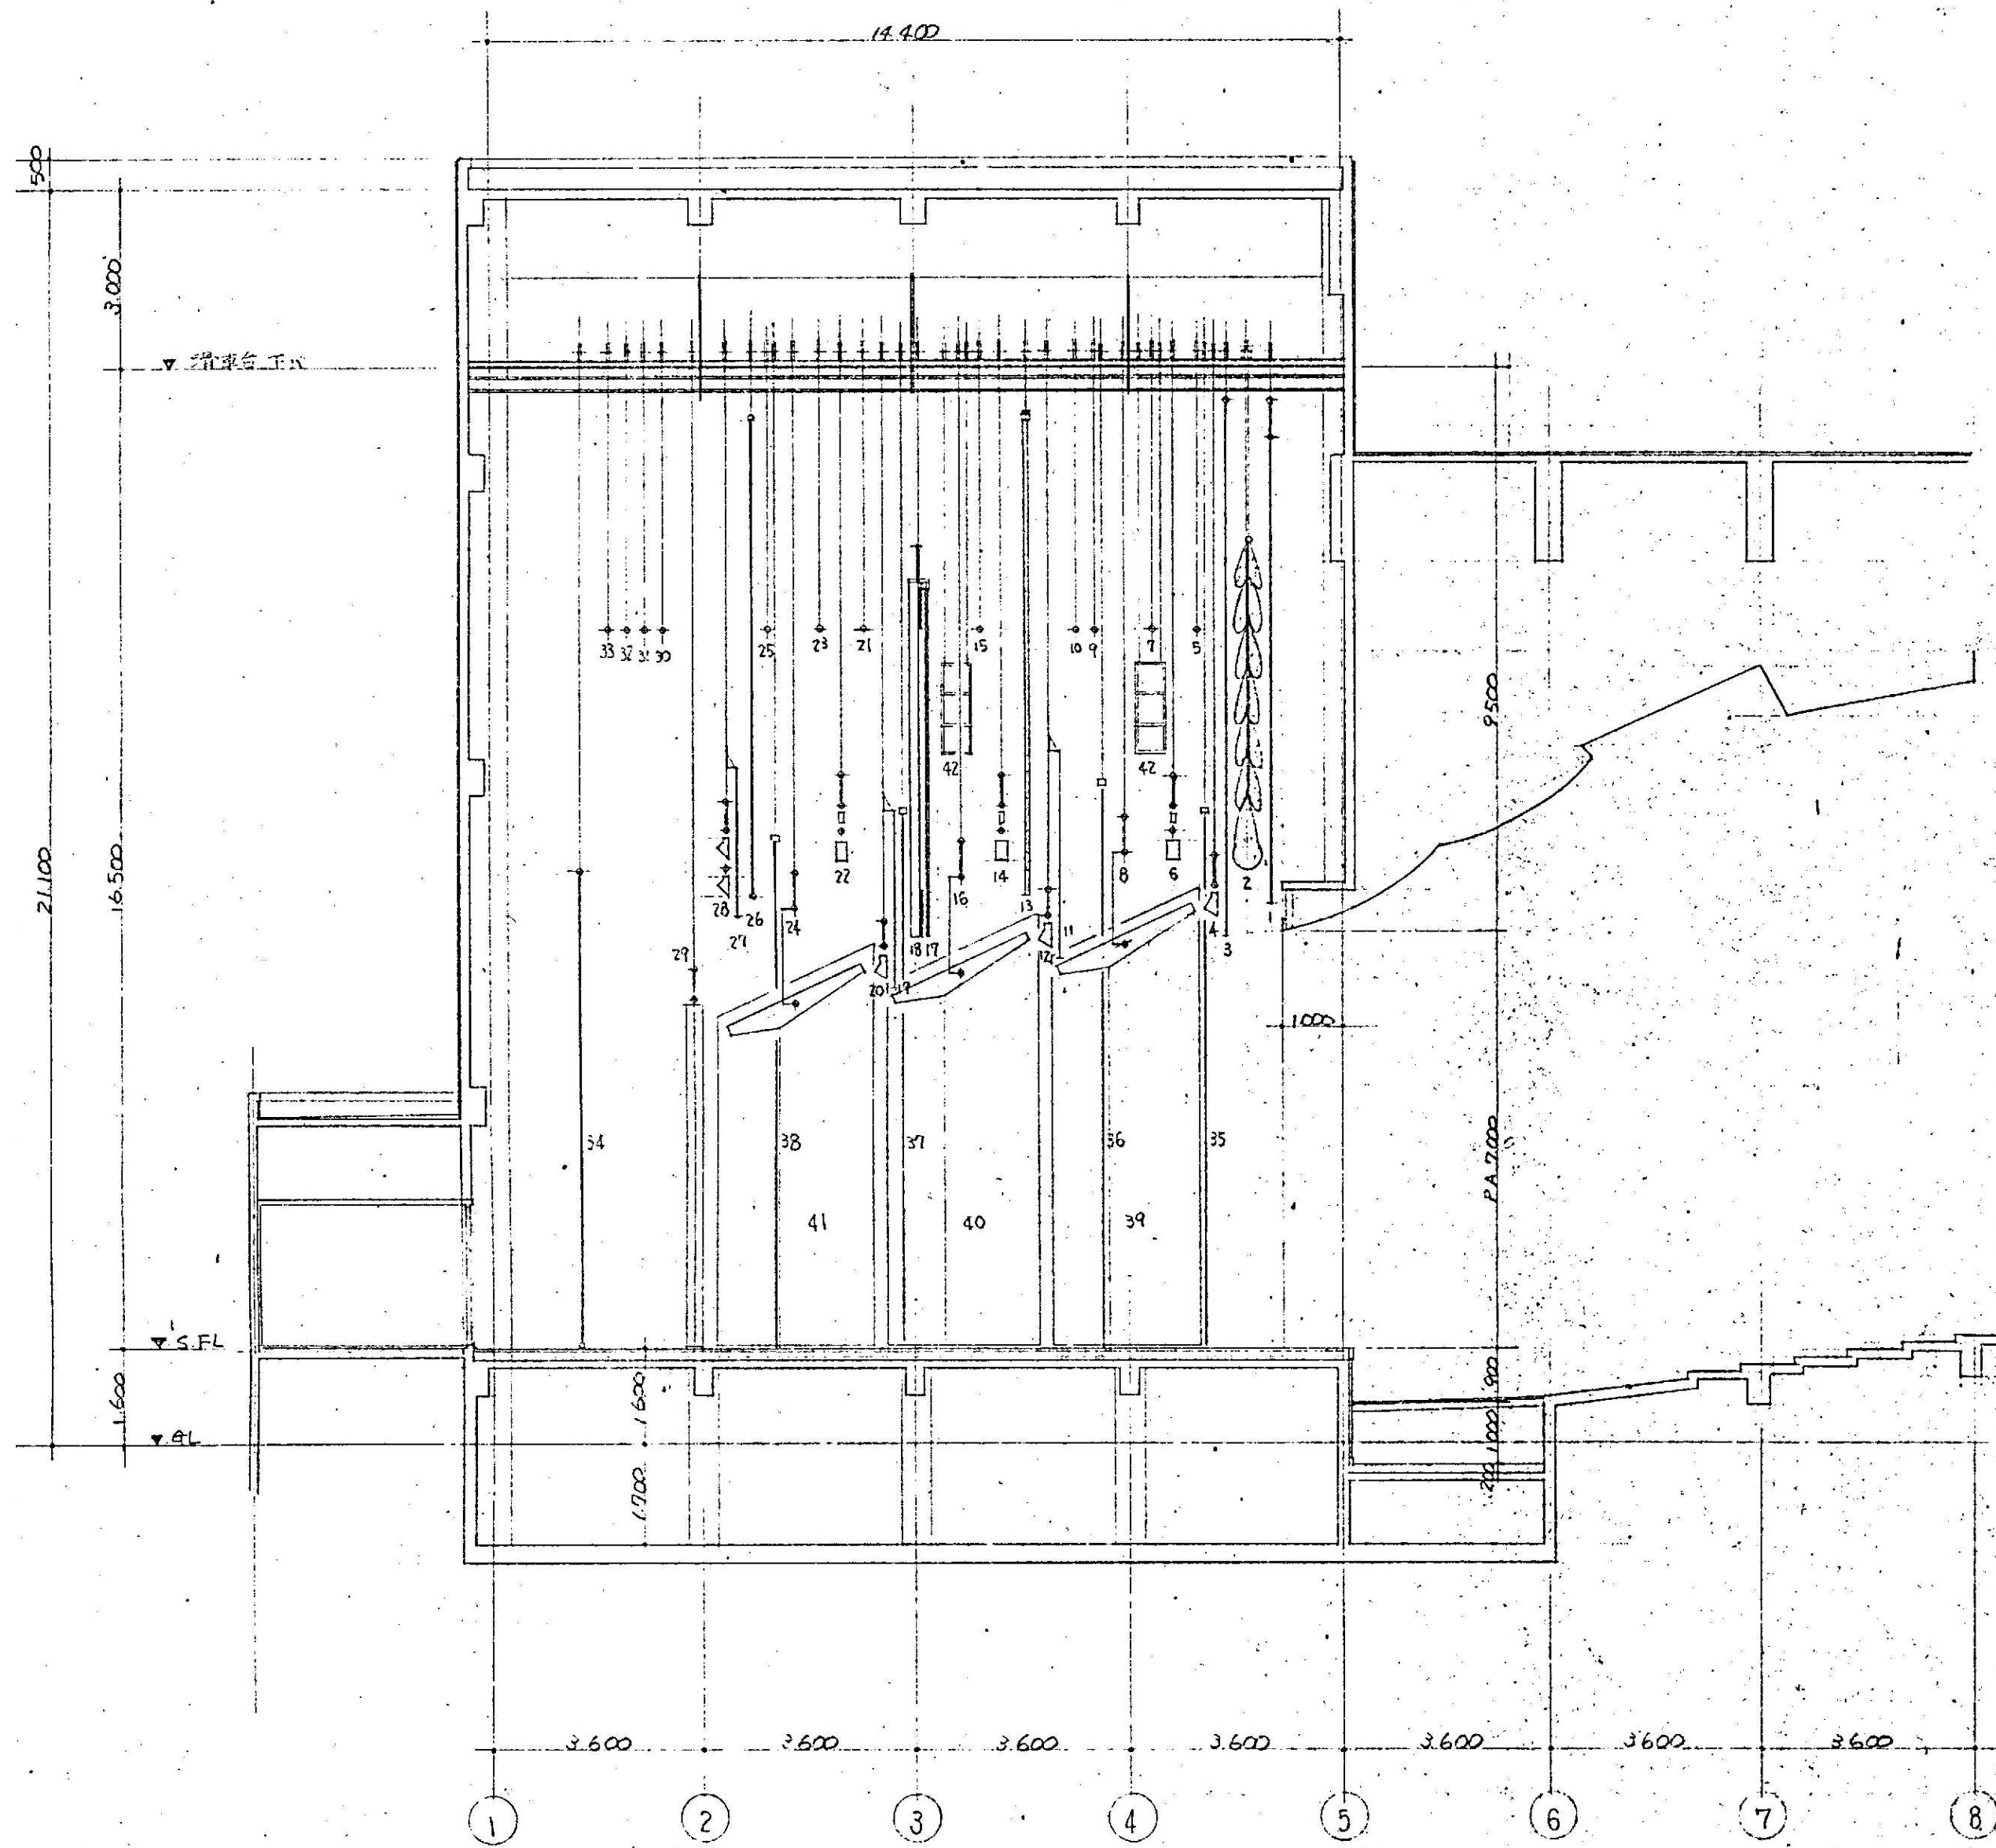

舞台吊物装置略仕様

NO	名 称	数 量	方 式	電動機	ウエイト	仕 様
1	緩 張	1	電動昇降 ハンパ	2.2kw B付	1,000kg	CW式(カンテウエイト)
2	絞リ 緩 張	1	全 上 3変形	2.2kw B付 2.2kw B付		直巻
3	暗 幕	1	電動昇降		300	CW式
4	ボ ー ダー ライト(1)	1	全 上		250	CW式
5	パ ト ソ(1)	1	全 上		200	CW式
6	アバゾンライト(1)	1	全 上		300	CW式
7	パ ト ソ(2)	1	全 上		200	CW式
8	天井反 射 板(1)	1	電動昇降 電動変角	2.2kw B付 0.75kw B付	1,200	CW式
9	パ ト ソ(3)	1	電動昇降		200	CW式
10	パ ト ソ(4)	1	全 上		200	CW式
11	カ ス ミ 幕(1)	1	全 上			ボ ー ダー ライト(1)=併設
12	ボ ー ダー ライト(2)	1	全 上		250	CW式
13	引 割 幕	1	全 上 電動開閉	0.4kw	400	CW式
14	アバゾンライト(2)	1	全 上		300	CW式
15	パ ト ソ(5)	1	全 上		200	CW式
16	天井反 射 板(2)	1	電動昇降 電動変角	2.2kw B付 0.75kw B付	1,000	CW式
17	カットマスク	1	電動開閉	0.2kw		スクリーンフレーム=併設
18	スク リ ー ン	1	電動昇降	1.5kw	600	CW式
19	カ ス ミ 幕(2)	1	電動昇降			ボ ー ダー ライト(2)=併設
20	ボ ー ダー ライト(3)	1	全 上		250	CW式
21	パ ト ソ(6)	1	全 上		200	CW式
22	アバゾンライト(3)	1	全 上		300	CW式
23	パ ト ソ(7)	1	全 上		200	CW式
24	天井反 射 板(3)	1	電動昇降 電動変角	2.2kw B付 0.75kw B付	800	CW式
25	パ ト ソ(8)	1	電動昇降		200	CW式
26	ホリゾン 幕	1	全 上		200	CW式
27	カ ス ミ 幕(3)	1	全 上			ホリゾンライト=併設
28	ホリゾンライト	1	全 上		300	CW式
29	正面反 射 板	1	電動昇降	2.2kw B付	1,500	CW式
30	パ ト ソ(9)	1	電動昇降		200	CW式
31	パ ト ソ(10)	1	全 上		200	CW式
32	パ ト ソ(11)	1	全 上		200	CW式
33	パ ト ソ(12)	1	全 上		200	CW式
34	ホリゾン 幕	1	全 上		200	CW式
35	脇 幕(1)	1打	全 上 手開閉		200	CW式
36	脇 幕(2)	1打	全 上		200	CW式
37	脇 幕(3)	1打	全 上		200	CW式
38	脇 幕(4)	1打	全 上		200	CW式
39	側面反 射 板(1)	2	電動昇降 電動変角	2.2kw B付		直巻
40	側面反 射 板(2)	2	全 上	2.2kw B付		直巻
41	側面反 射 板(3)	2	全 上	2.2kw B付		直巻
42	ト ー タ ル ライト	4	電動昇降	1.5kw B付		直巻

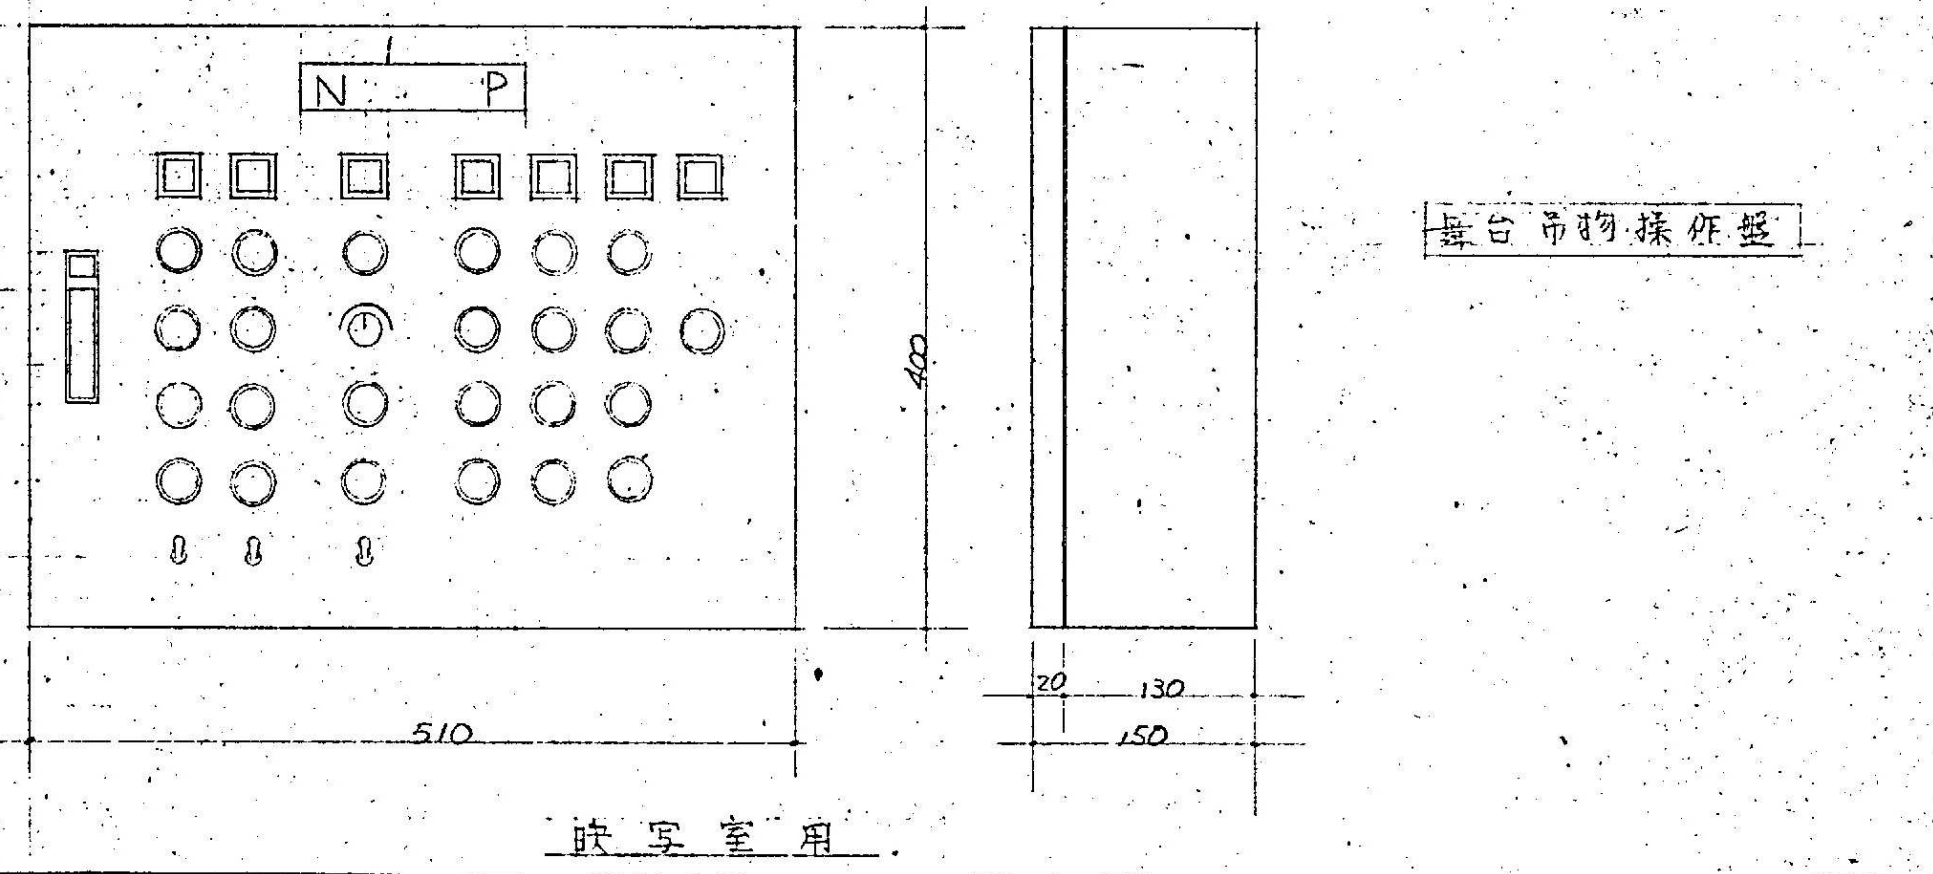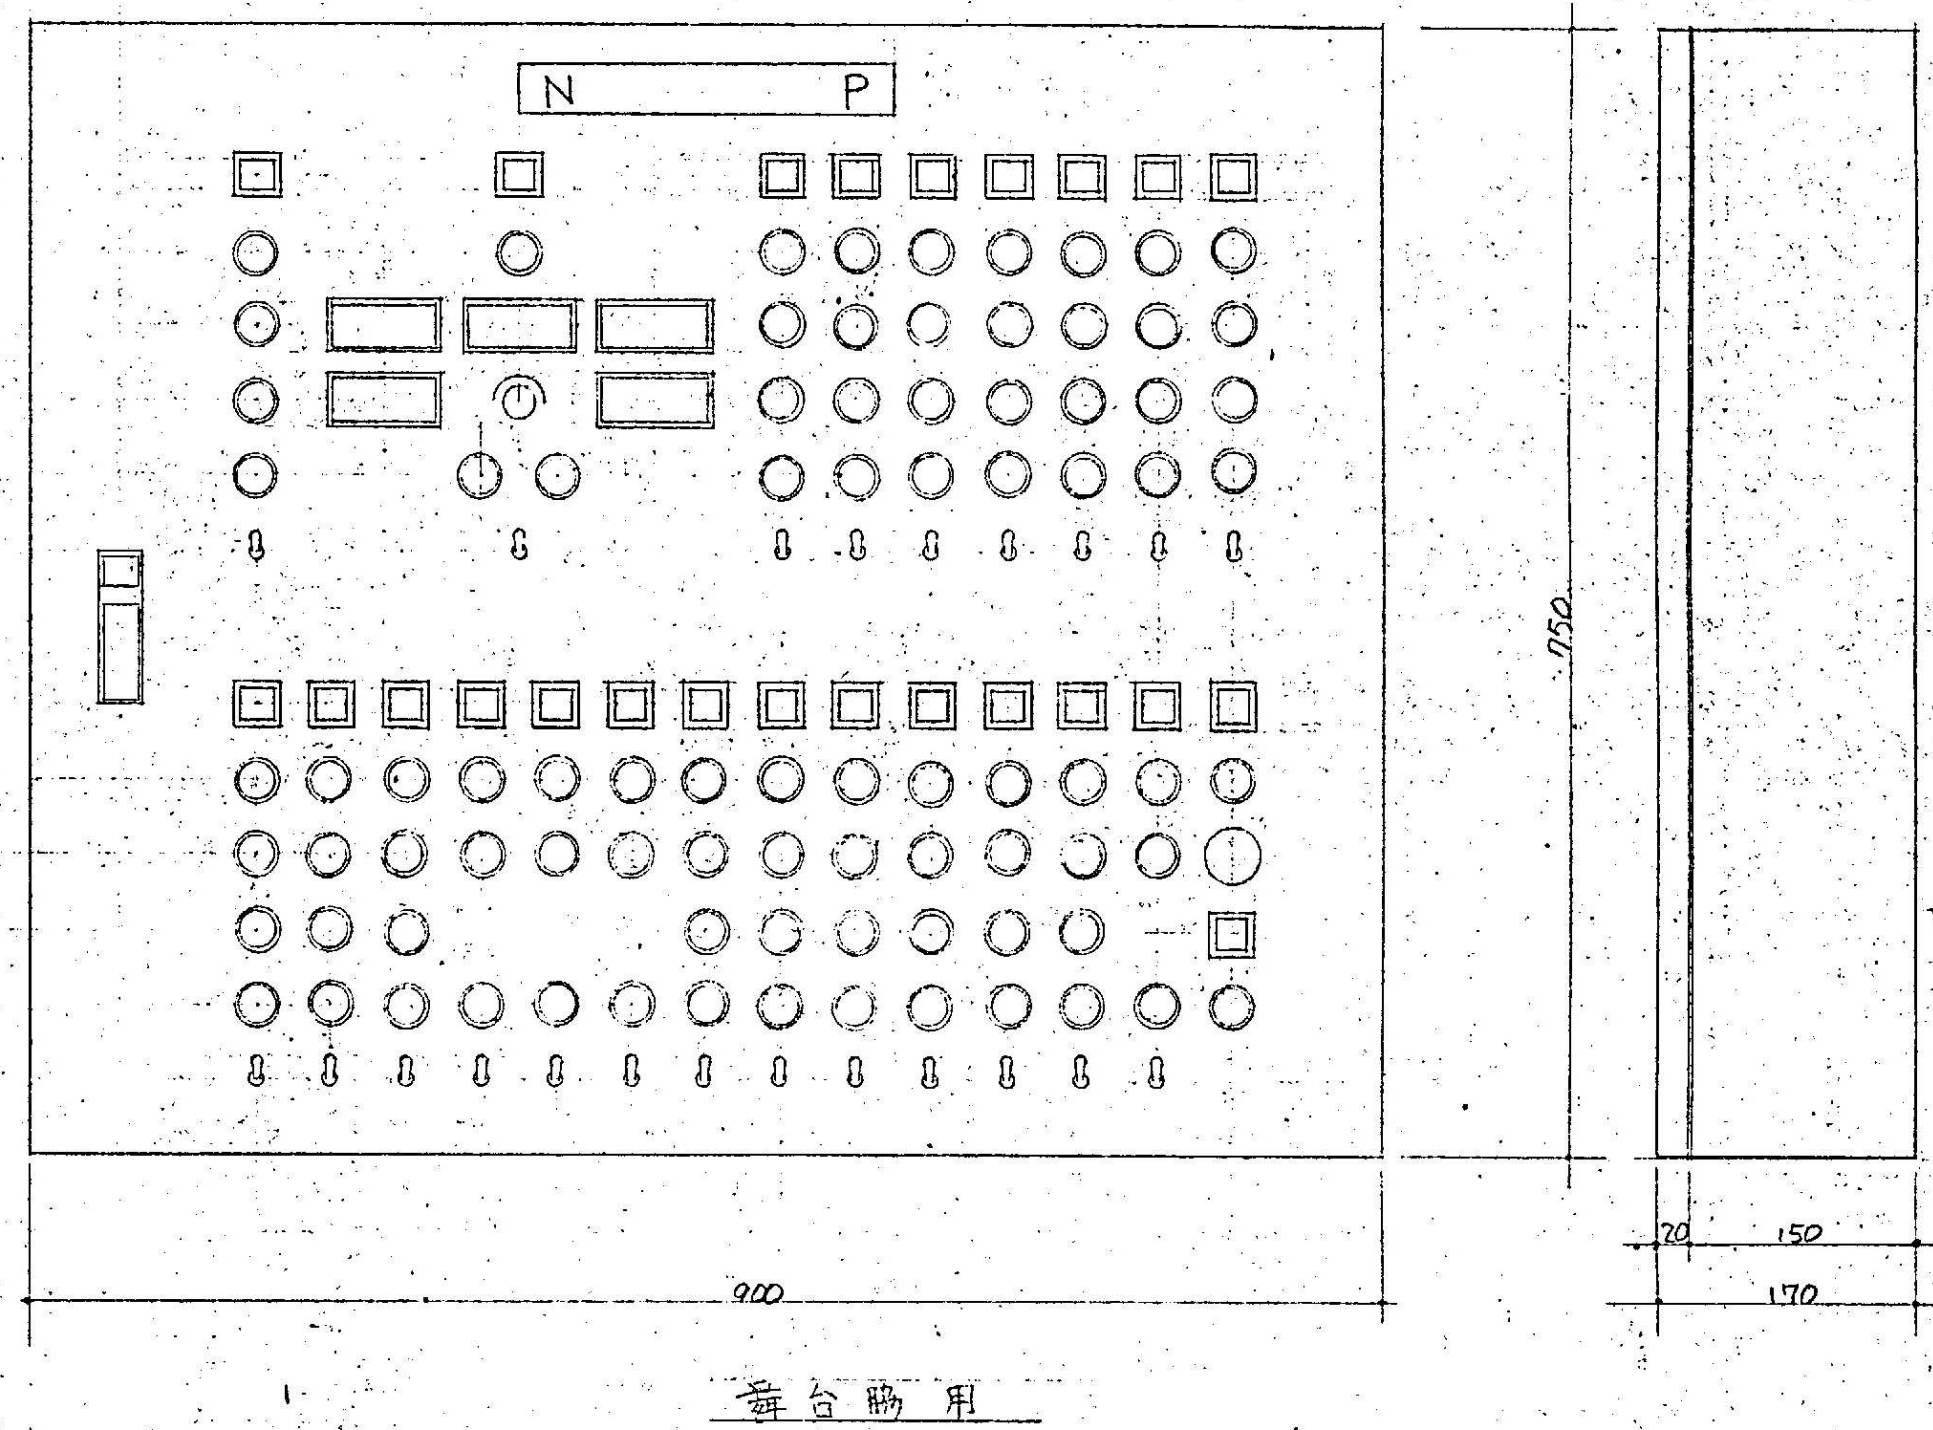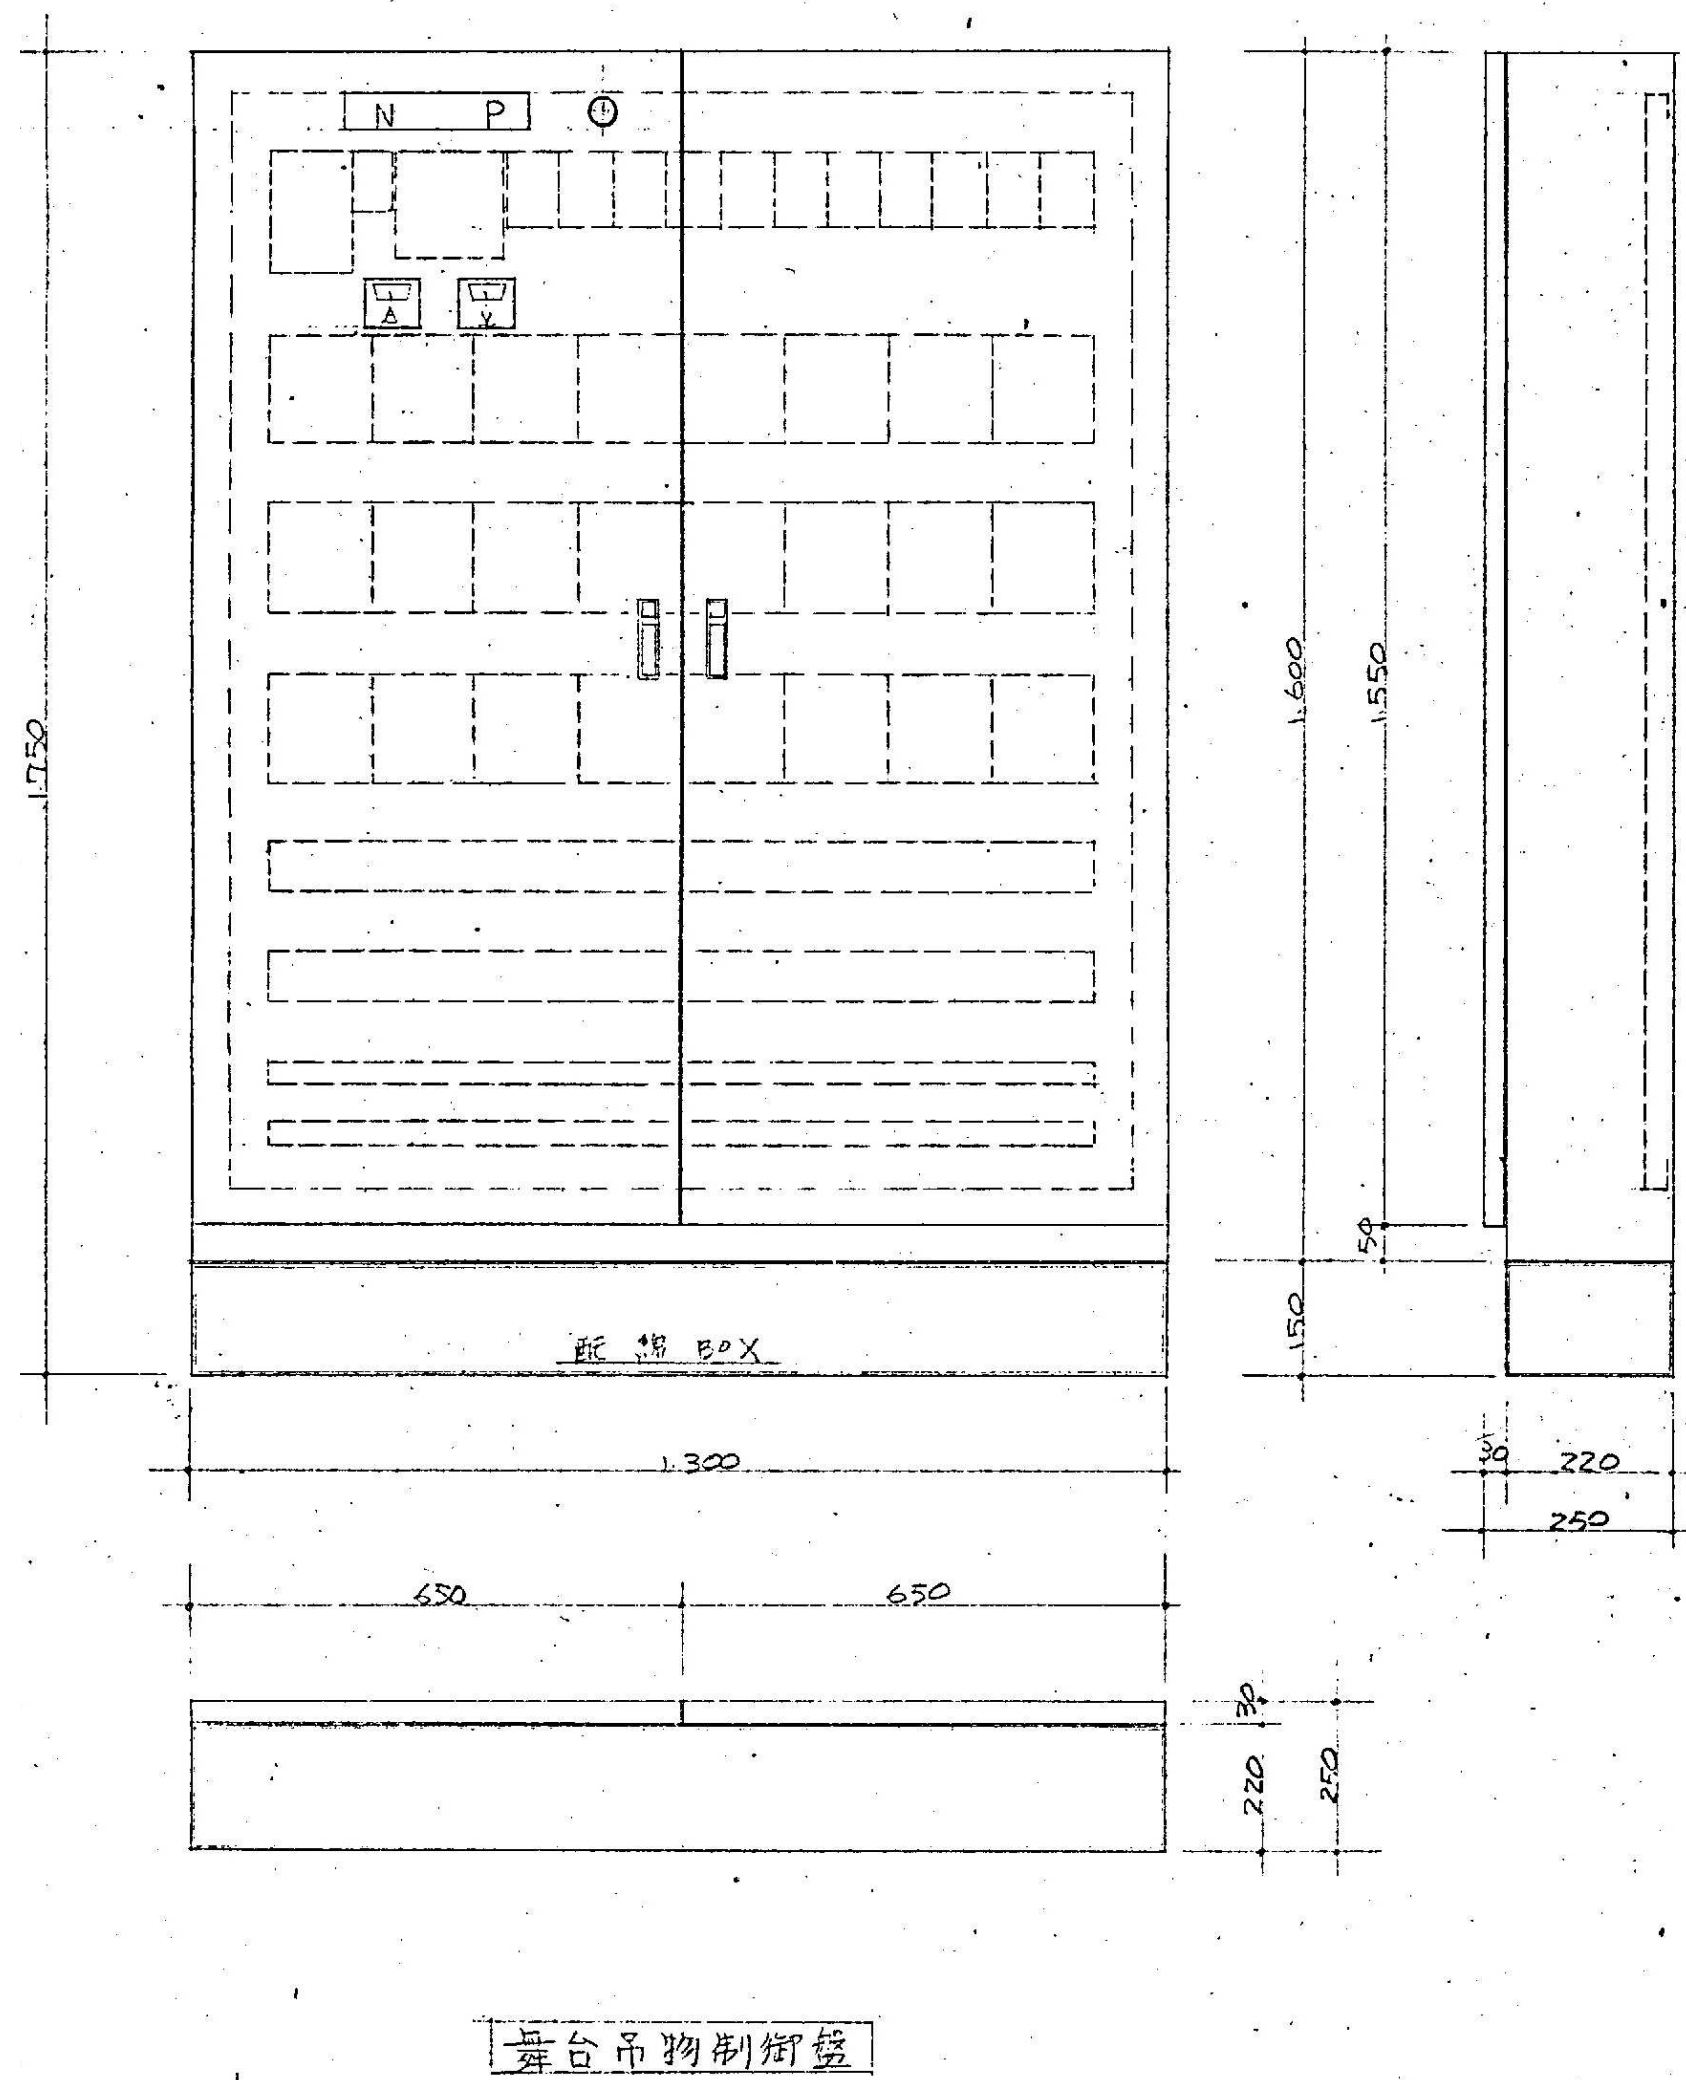


	●作成年月	●工事名	●図面番号	有限会社 佐藤建築企画設計 徳島市幸町1丁目4番地 TEL (088) 625-1759 管理建築士 板東 毅 1級建築士登録 333704号
	2023. 03	阿南市市民会館除却工事	K-003	
		●図面名	●縮尺	
		舞台吊物、制御盤・操作盤	1/10、1/5	



1 ~ 4	$250^{\circ} \times 8$ 本
2 ~ 3	$22^{\circ} \times 48$ 本
2 ~ 5	$1.6^{\circ} \times 50$ 本
1 ~ 5	$1.6^{\circ} \times 20$ 本



調光室、コット及びフタ、フットライトBOX、及びフタ
サイド、シーリング、スポット用吊下、ライト
70P-ユニセツト及びスリコBOXの取付

	器具名	容量	灯数	回路	全長	全容量	仕様	備 考	本工事	別途工事
1	フットライト	60	90	3	135	5400		埋込型		
2	花道フットライト	60	30	2	45	1800		"		
3	トップライト 35W	30A	3	9		18000				
	" 240	"	6	12		12000				
	" 140	"	2	2		4000				
4	ウォールマウント 240	50A	3	3		18000				
5	NO1 ボーダーライト	150	81	6	16.2	12650				
6	NO2 "	150	72	6	14.4	10800				
7	NO3 "	150	63	6	12.6	9450				
8	NO1 ハンペンションダクト	20AT	18	6	16.2	18000				
	ハンペンションダクト	1000	9				8" BL2" 吊			
	"	1000	9				8" F " "			
9	NO2 ハンペンションダクト	20AT	18	6	14.4	18000				
	ハンペンションダクト	1000	9				8" BL2" 吊			
	"	1000	9				8" F " 吊			
10	NO3 ハンペンションダクト	20AT	18	6		18000				
	ハンペンションダクト	1000	9				8" BL2" 吊			
	"	1000	9				8" F 2" 吊			
11	トータルスポット 前	1000	6	6		12000	8" BL2" "			
	" 後	1000	6	6		12000	" "			
12	ペンペンションダクト	10A	36	9	16.2	18000				
13	シーリングスポットライト	1500	18	9		18000	8" BL2" 吊			
14	サイドスポットライト	1500		12		18000	" "			
	ペンペンションダクト	1000		2		2000	292F ショック-SE			
15	DP-スポットライト	500	36				ヨーソ			
16	ペンペンションダクト	500	36				"			
17	クセレンペンションダクト	2000	22					電流器 KRX-80A付		
18	接続専用 BOX		22							
19	ボーダーフェイル		22				55" 7本 20M			
20	カラーフィルター	500								
21	サリダ調整光装置	15W					入カ344W 4P 800A サリダ調整台 6E 345 客席 6E 131L " 60A x 1.5L 1PRL 30A x 126 1PRL 30A x 126 100W 126 " 21K 126			

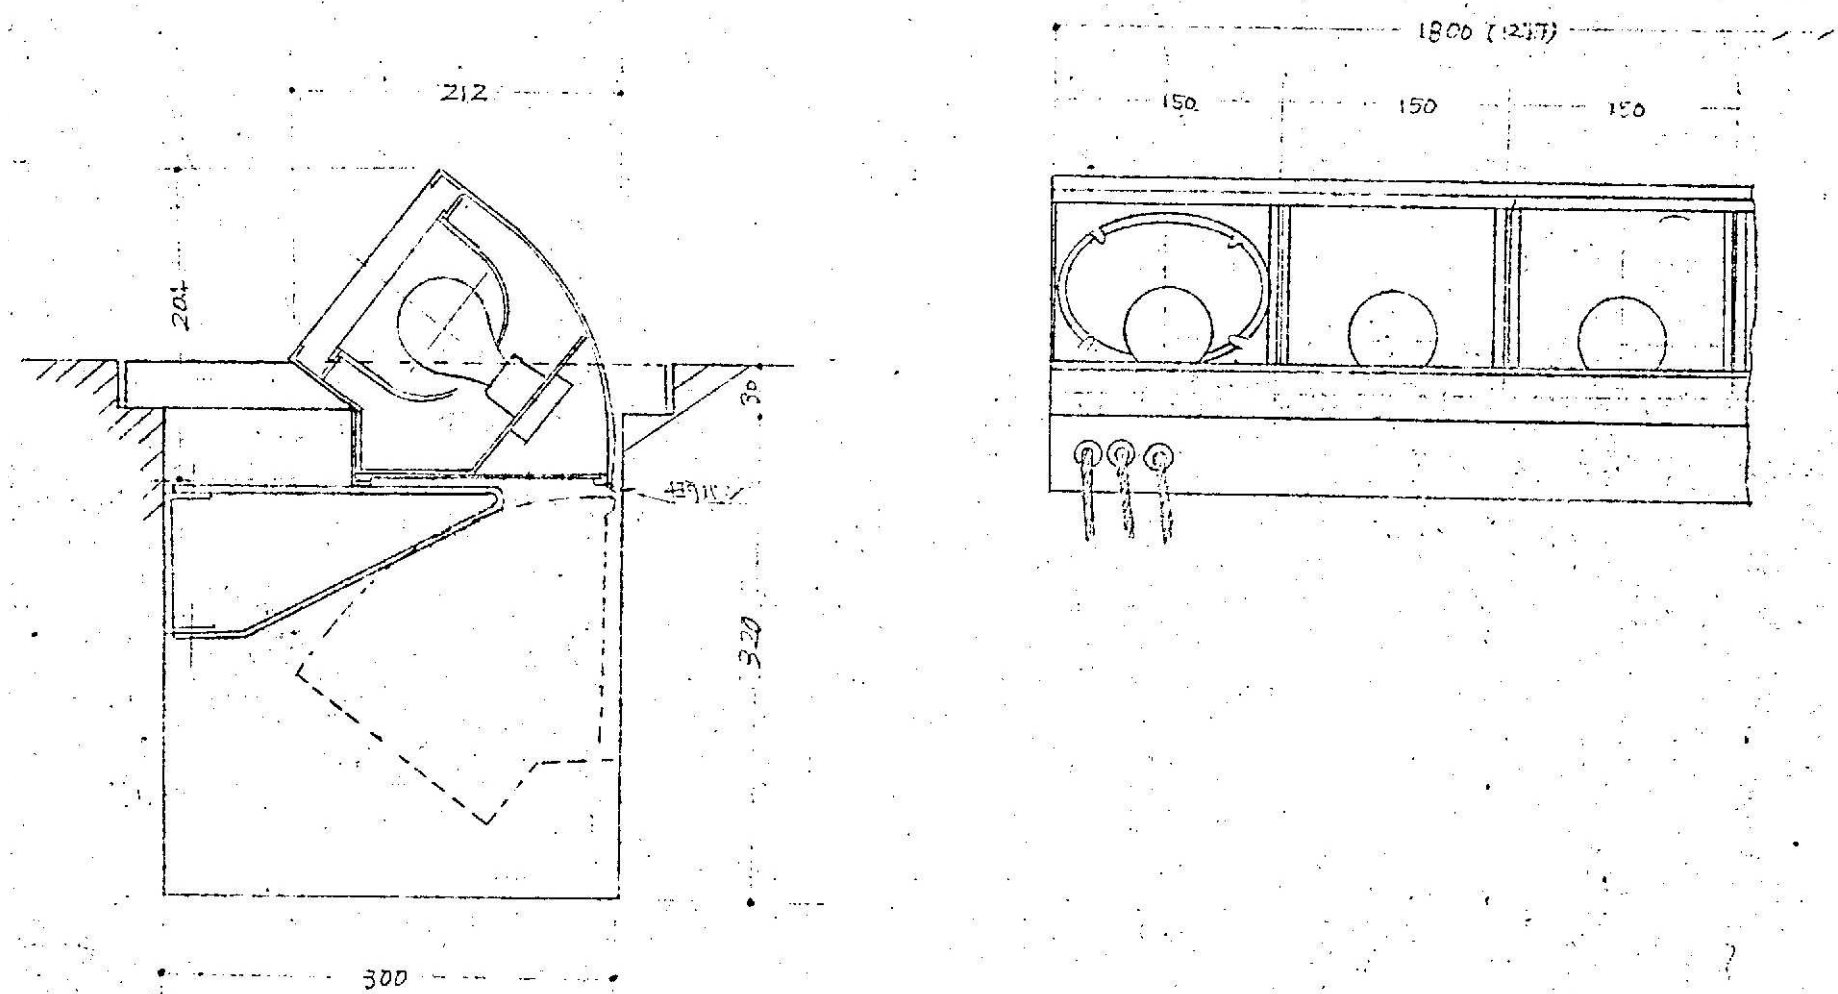


フットラスト 60W x 90mm T3 air L-13.5m 土金公型

NO.1 ボーダーラスト 150W x 81mm T 上下中各30cm L-16.2m
 NO.2 " 150W x 72mm T " 14.4m
 NO.3 " 150W x 63mm T " 12.6m

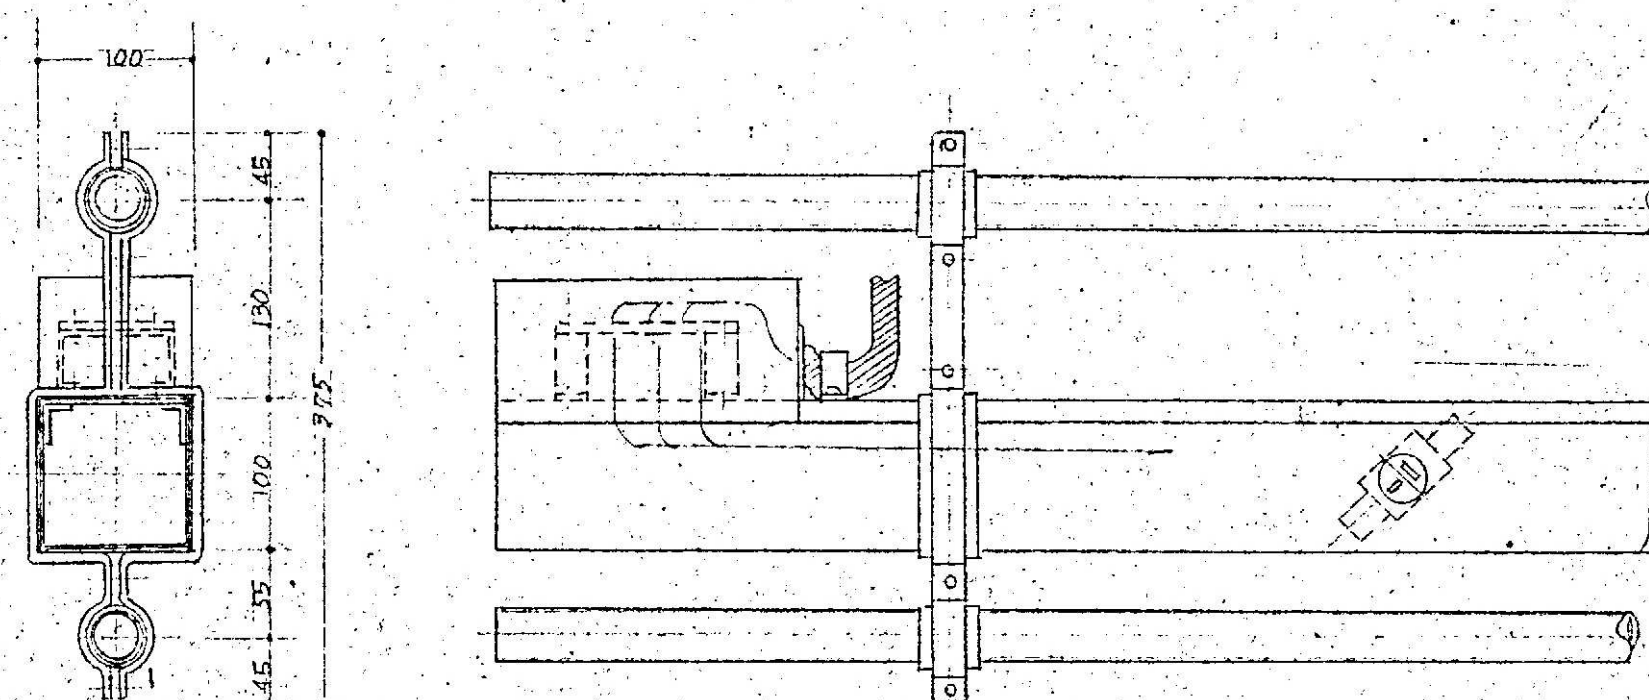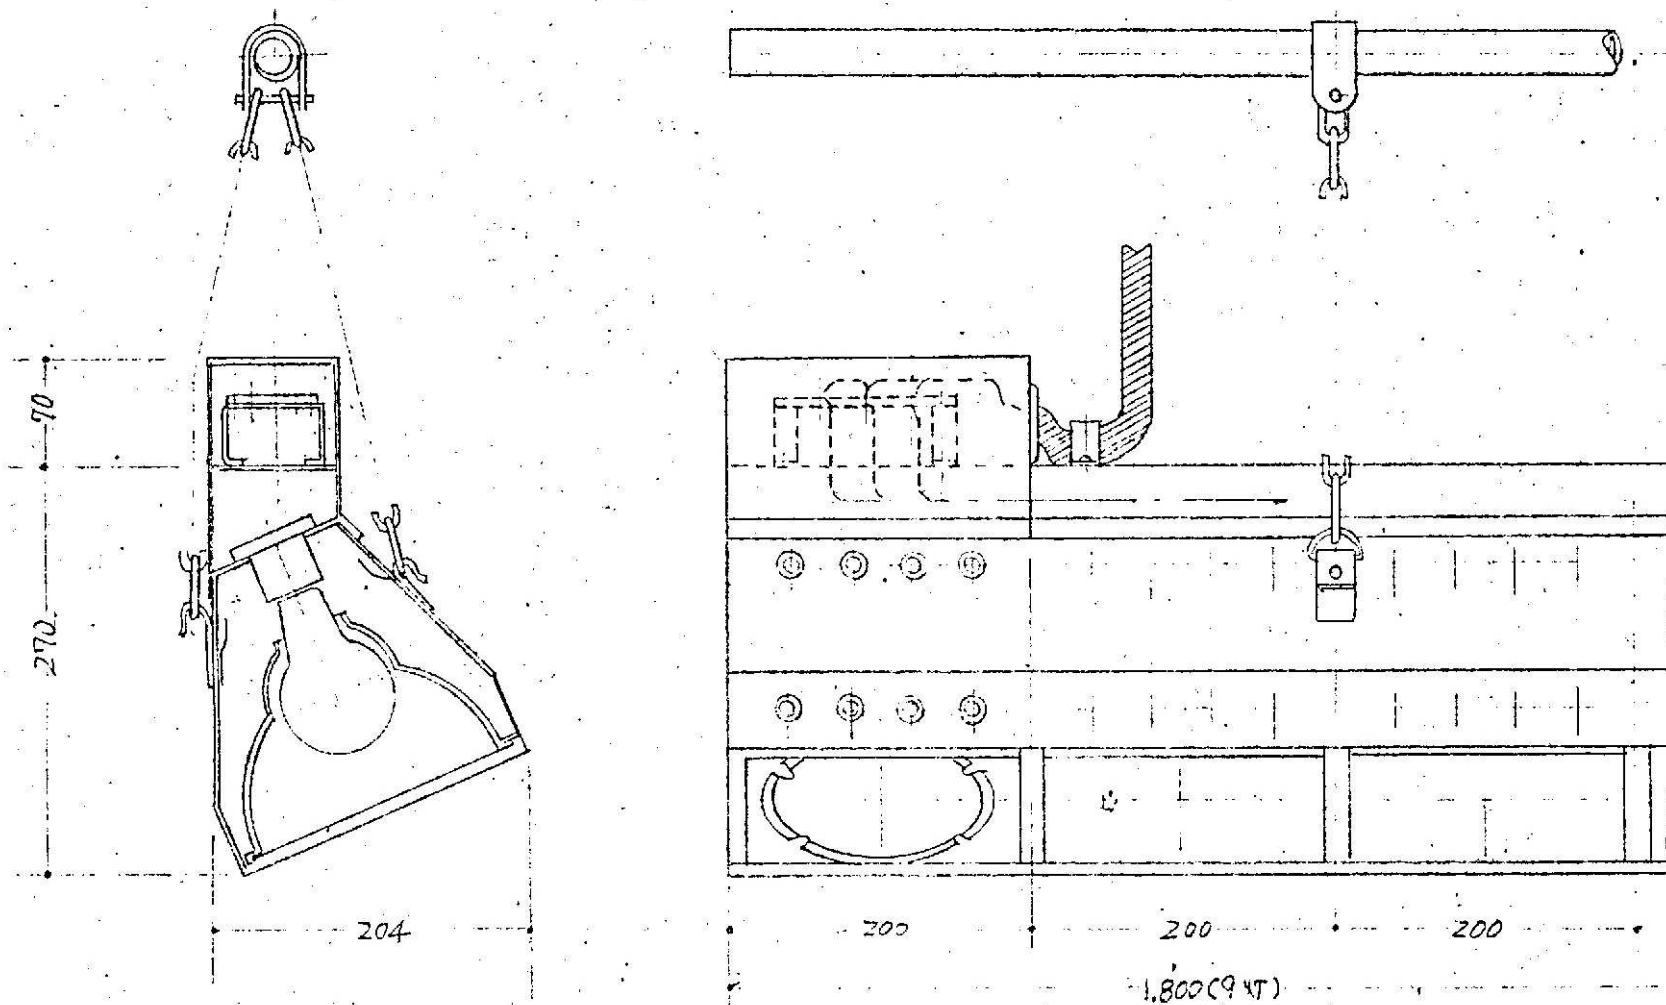


NO.1 サスホンシヨウフラダクト 20AT コード付 184 6air L-16.2m
 NO.2 " " " 14.4m
 NO.3 " " " 14.4m
 プッパ-ボリザン " 10A コード付 364 9air L-16.2m

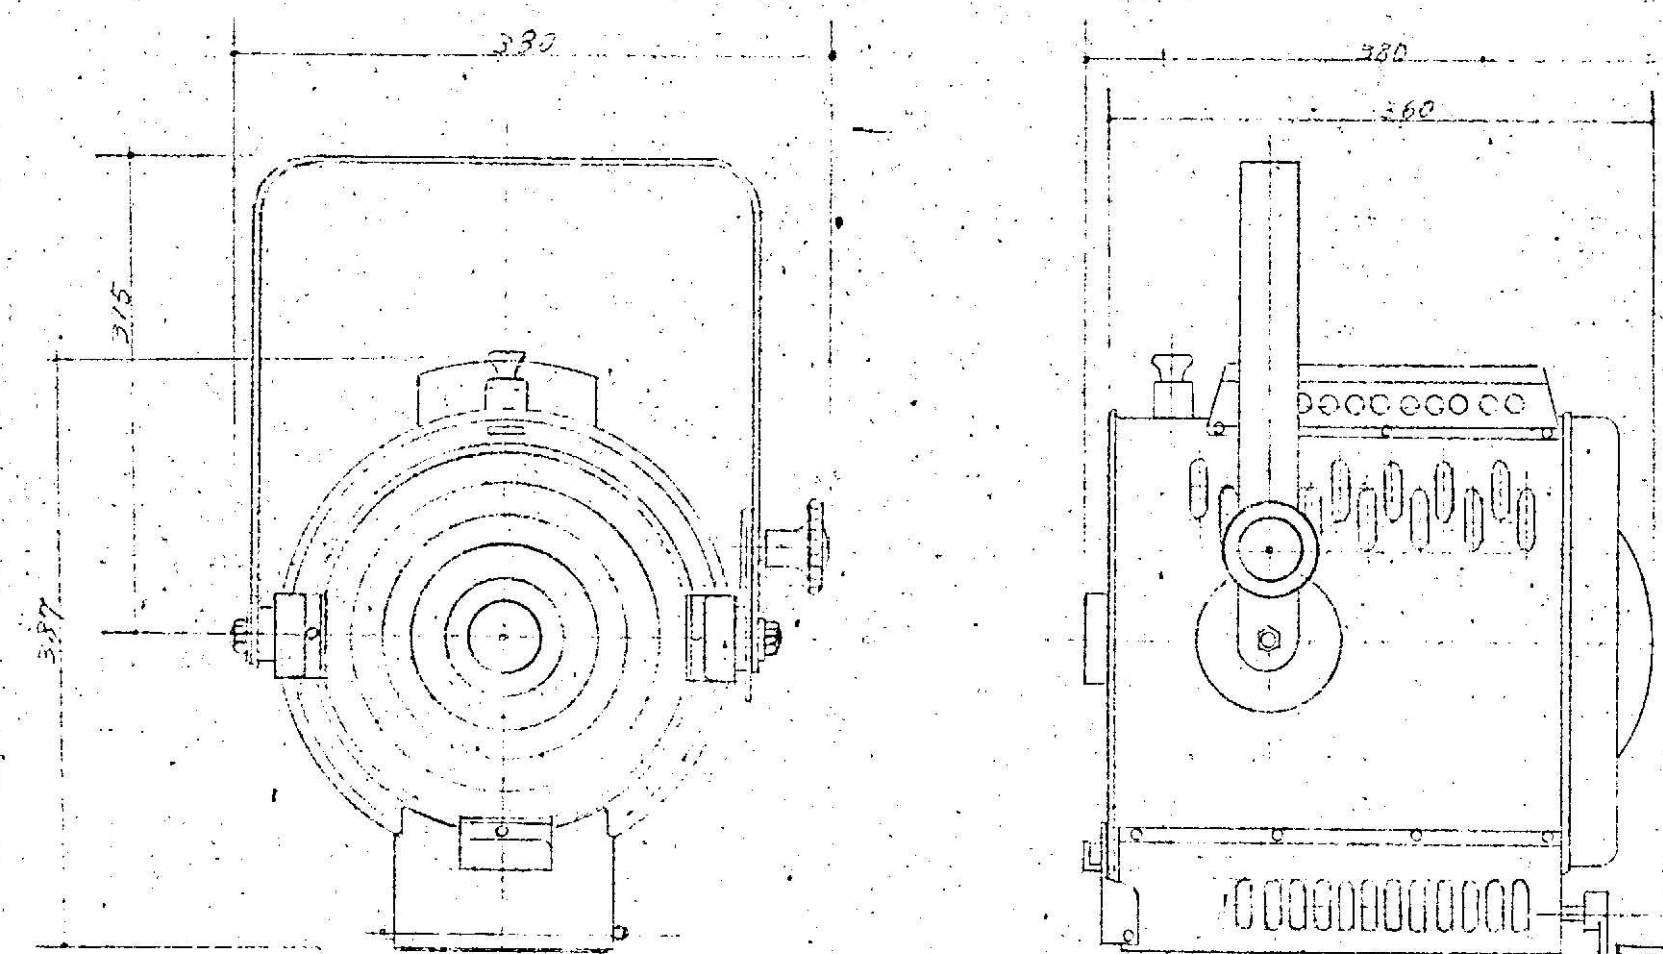


サスホンシヨウスフットラスト 1500W 8'FL-27'BF x 270


●作成年月	2023. 03	●工事名	阿南市市民会館除却工事	●図面番号	K-009	有限会社 佐藤建築企画設計
		●図面名	舞台照明器具図-1	●縮尺	NON	徳島市幸町1丁目43番地 TEL (088) 625-1759
						管理建築士 板東 毅
						1級建築士登録 333704号

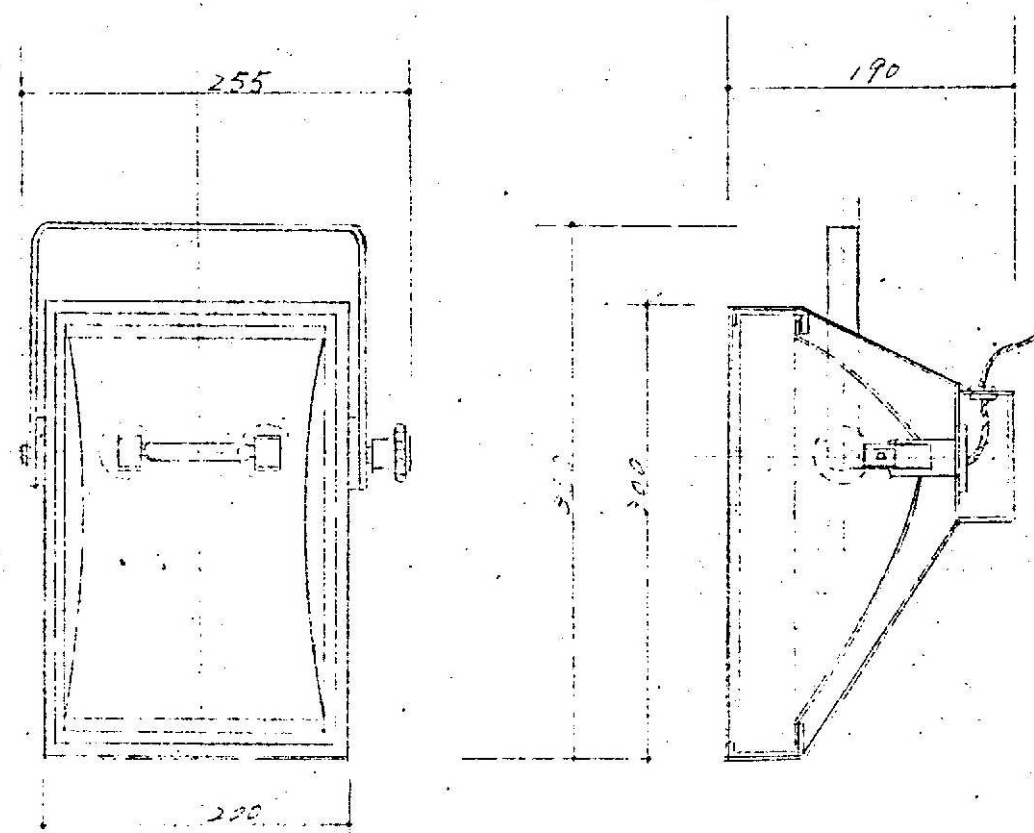


水平スポット 500w 30° x 36台

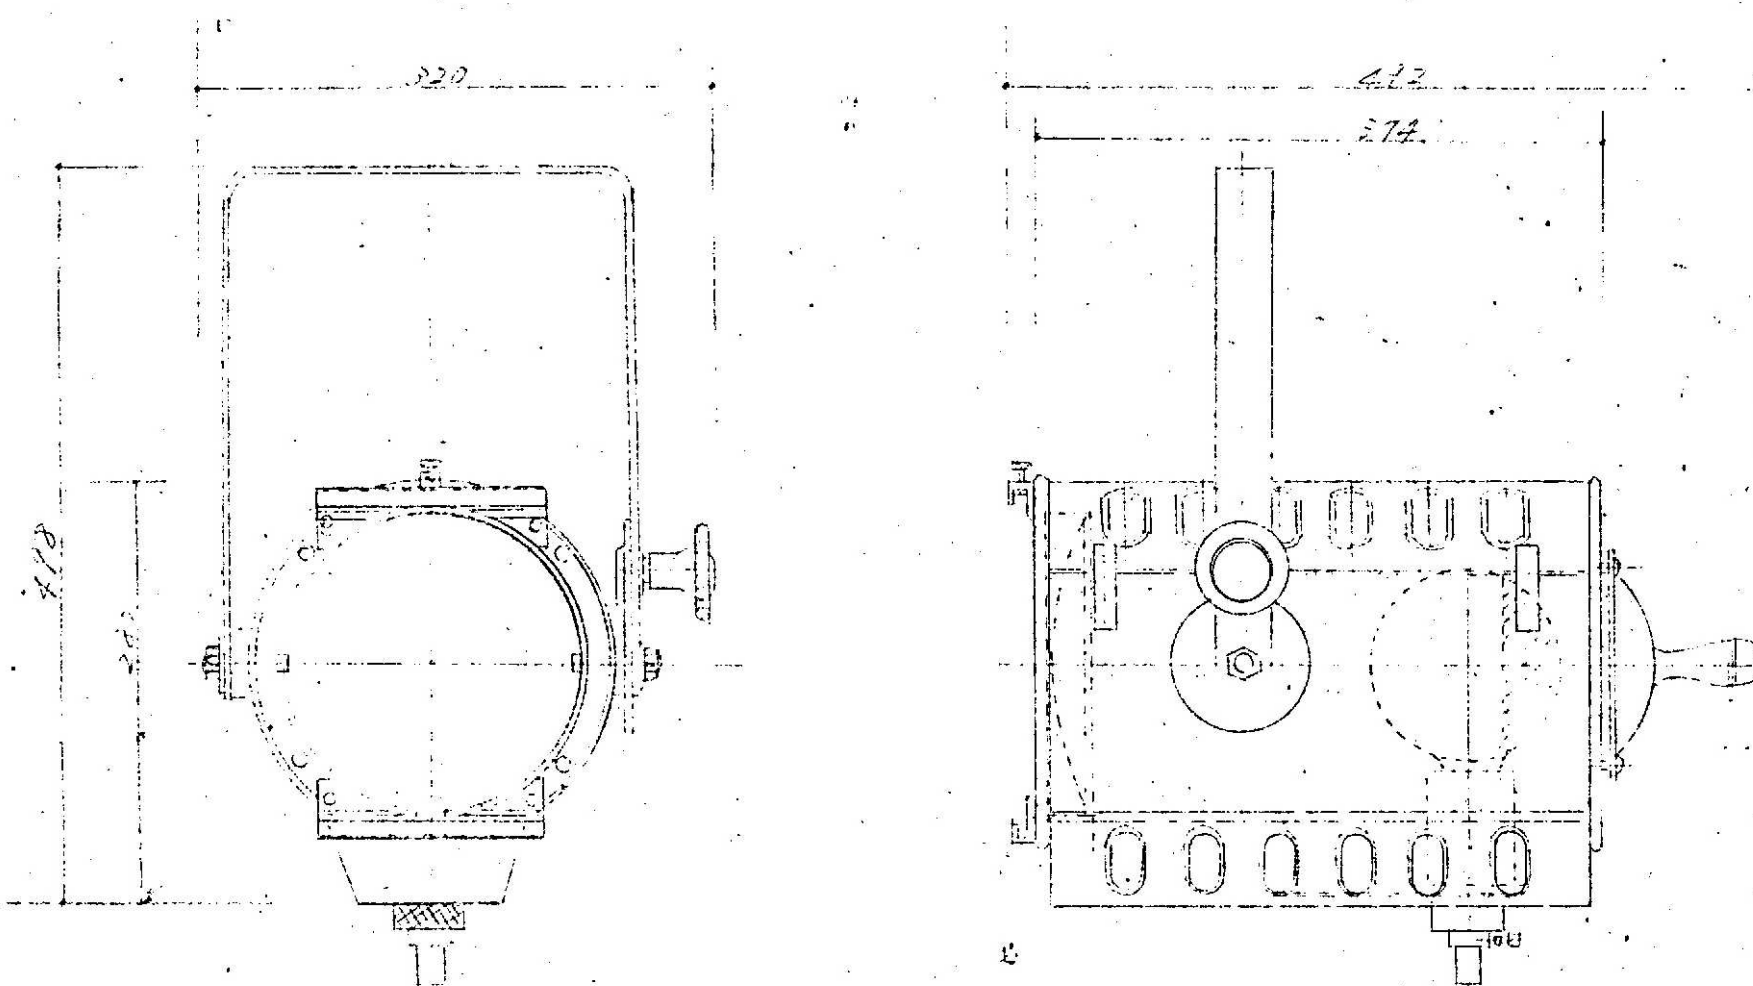

サスペンションスポット 1000w 8°広22°吊下 x 27台
 トーメント " " " x 12台
 シーリング " 1500w " " x 18台
 サイド " " " x 12台



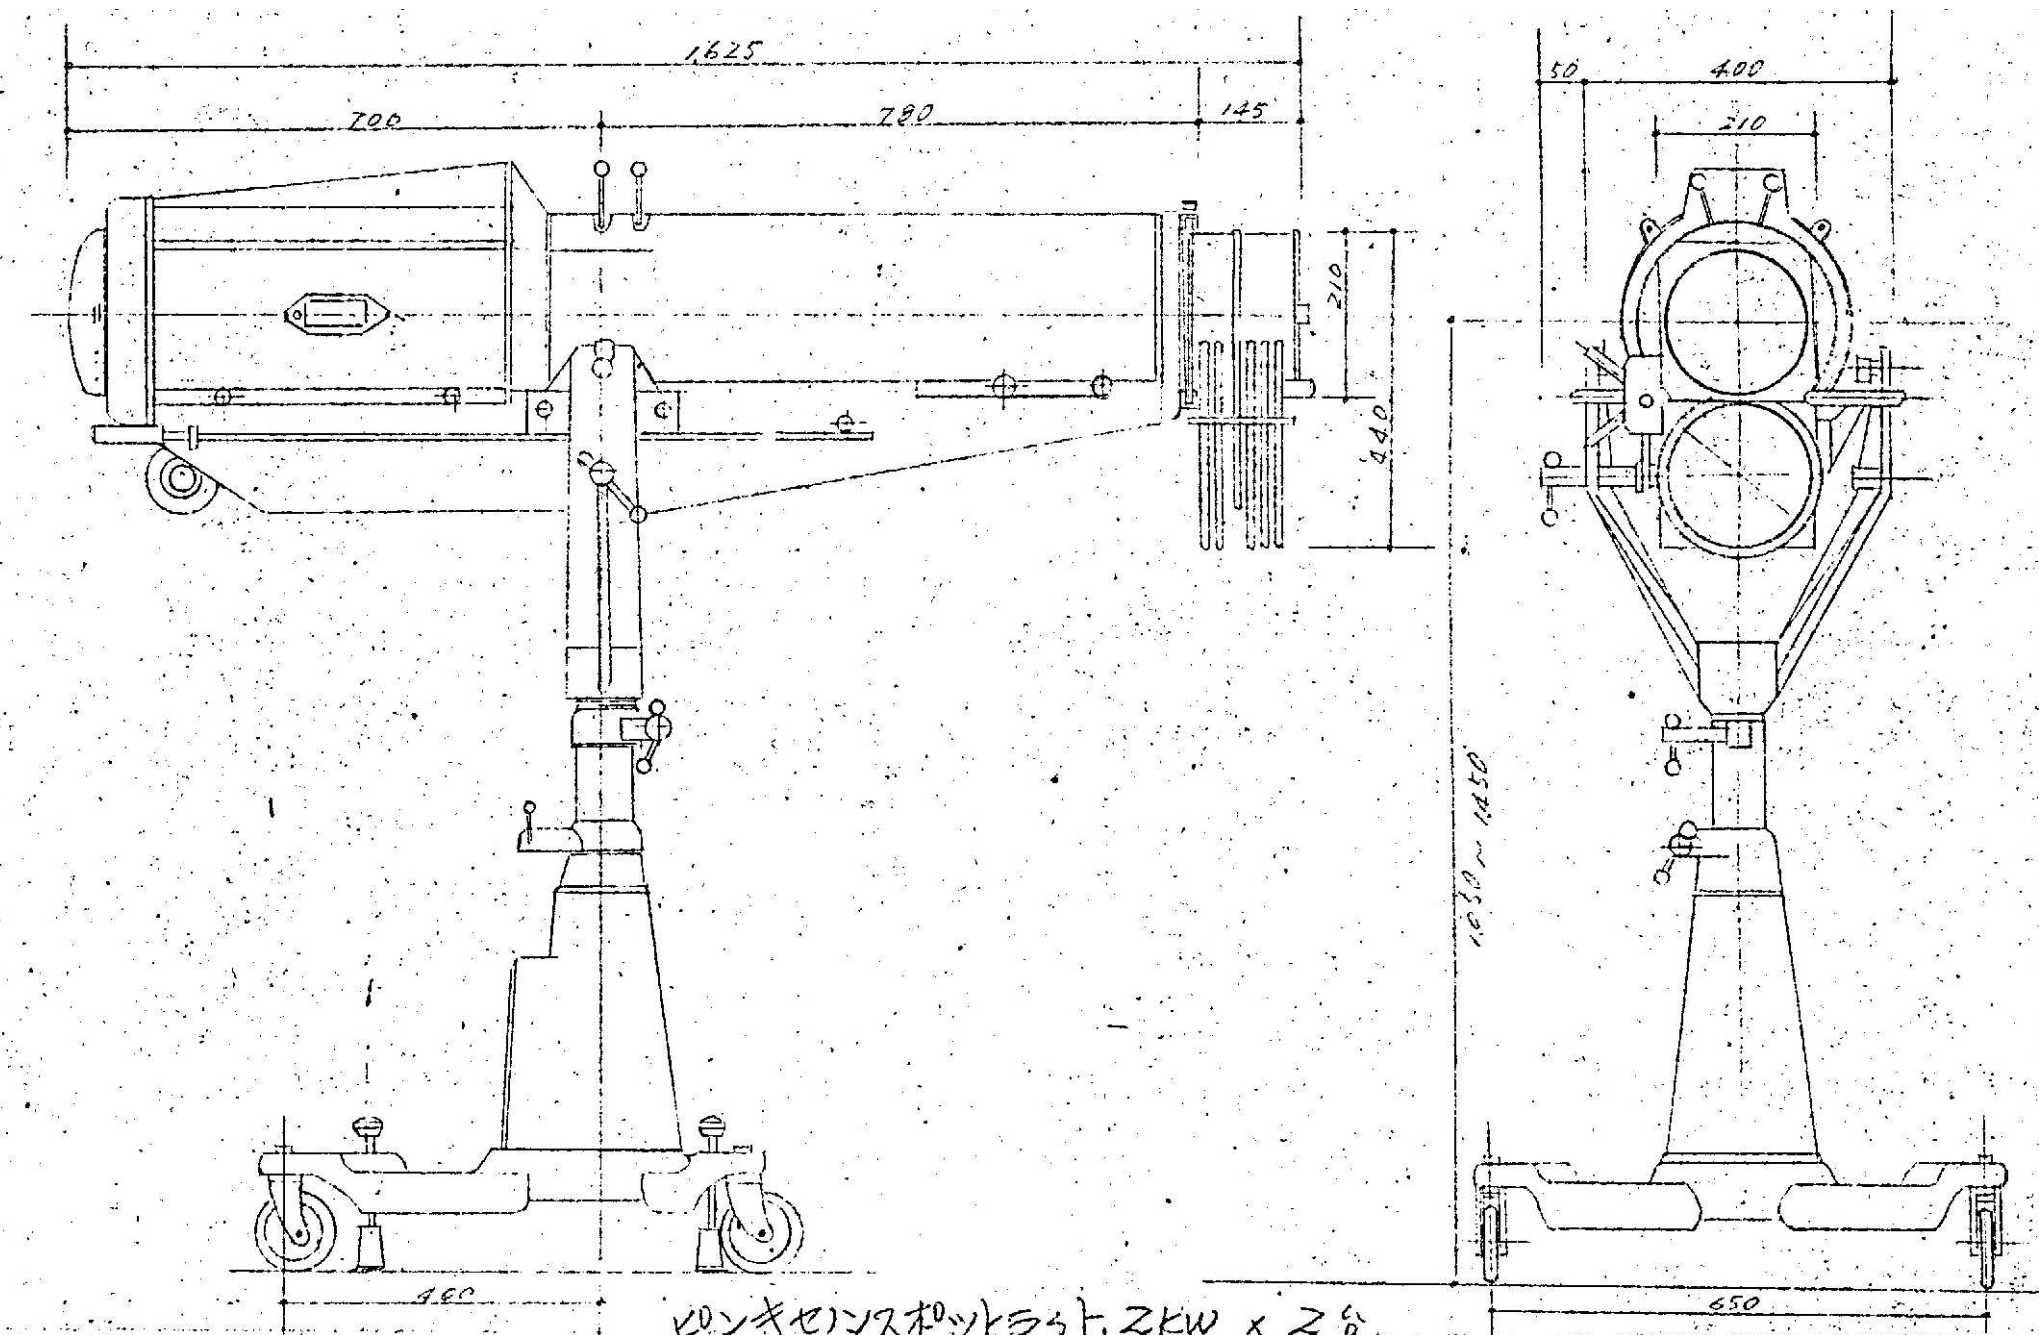


ロングレンジスポット 2KW x 2台

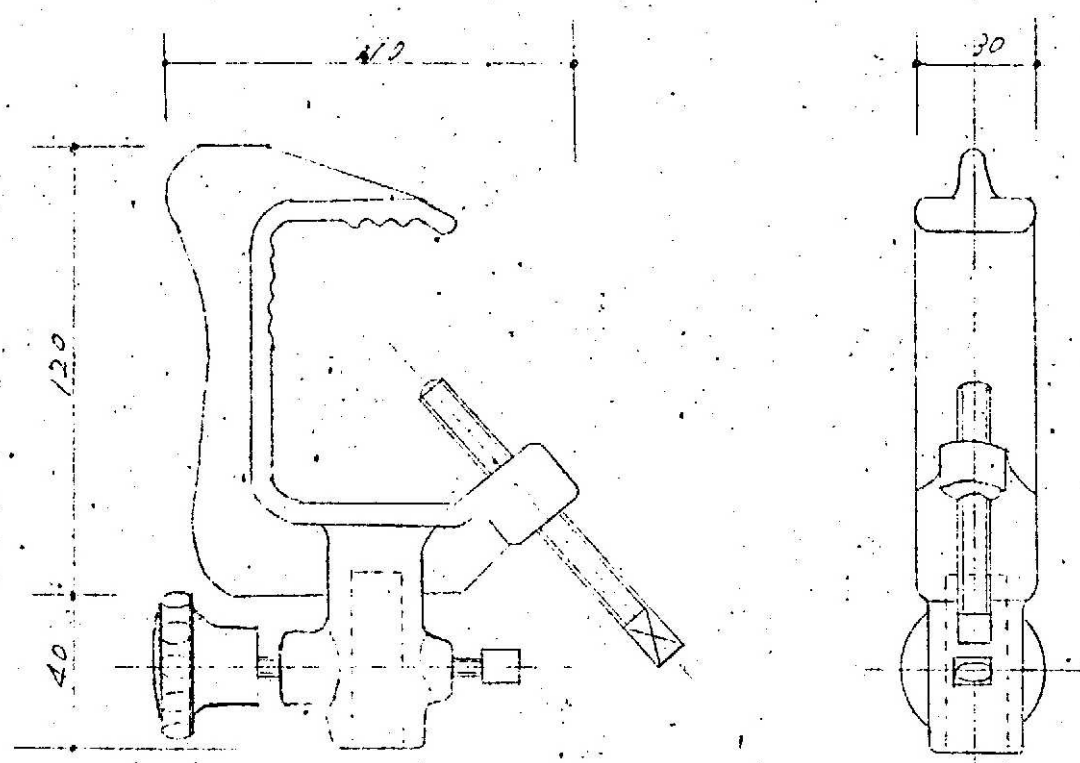

2本吊下用ハンガー



●作成年月	2023. 03	●工事名	阿南市市民会館除却工事	●図面番号	K-010	有限会社 佐藤建築企画設計
●図面名	舞台照明器具図-2	●縮尺	NON			徳島市幸町1丁目43番地 TEL (088) 625-1759
						管理建築士 板東 毅
						1級建築士登録 333704号

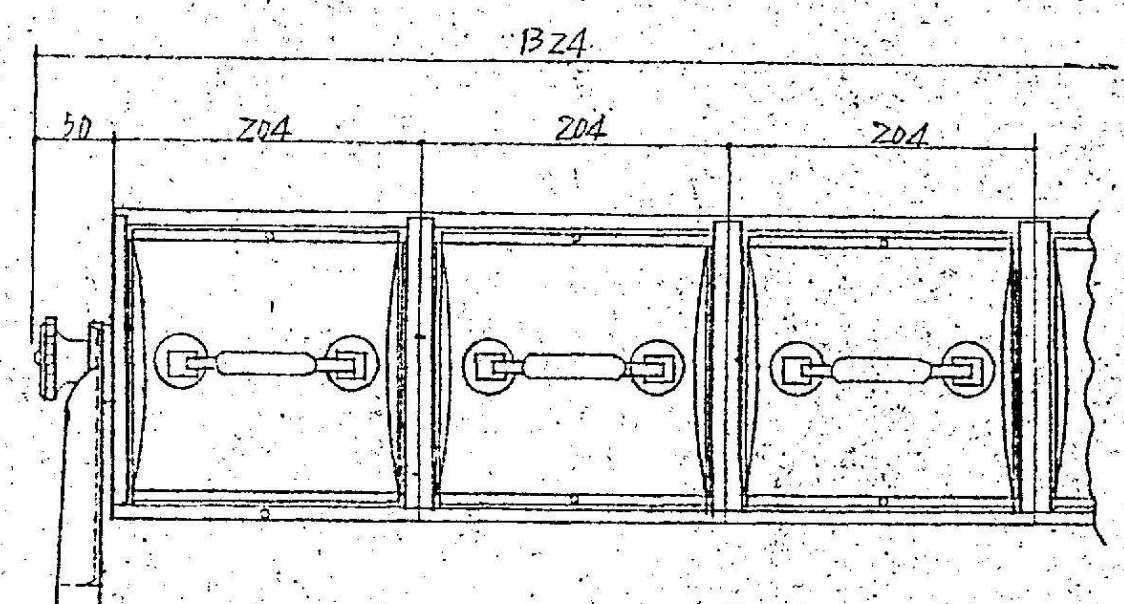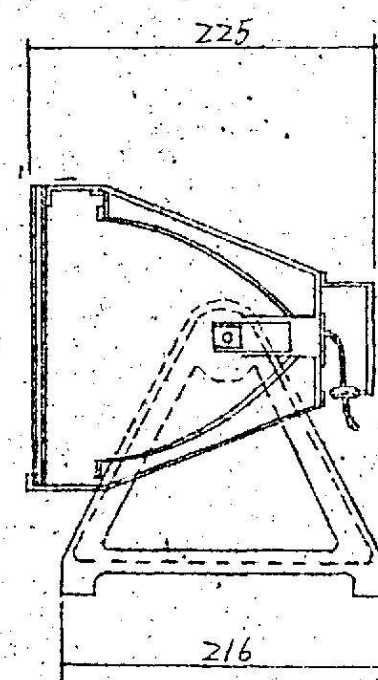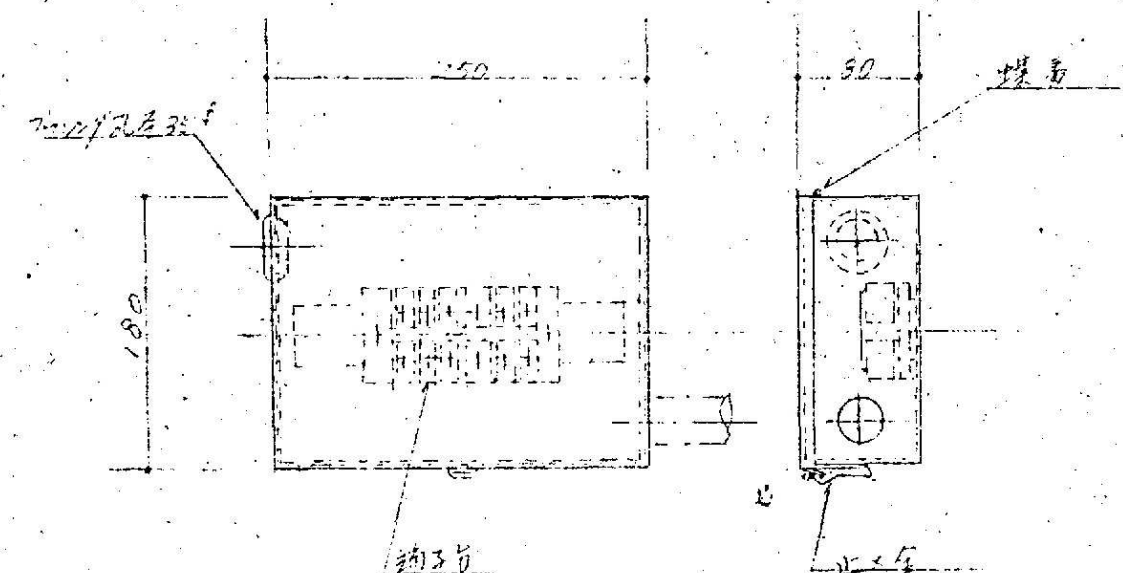



接続用BOX x 224

DP-ホルダー 500W x 36灯


30A 140 x 24

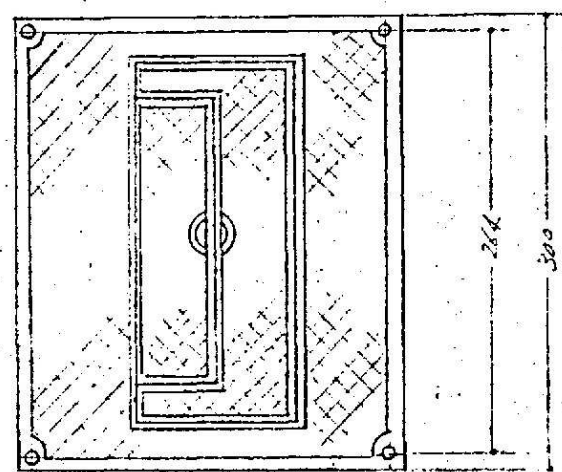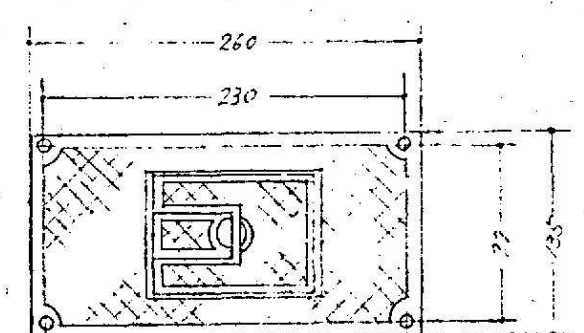

30A 240 x 34

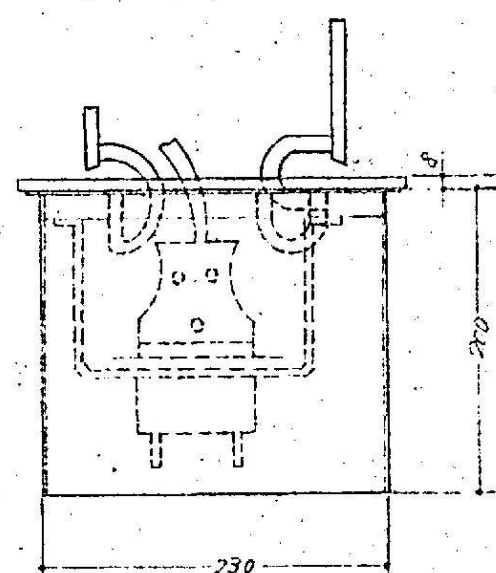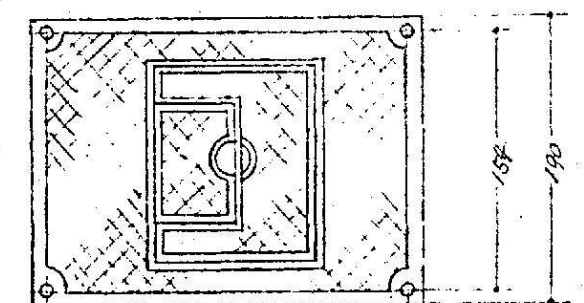


30A 340 x 94

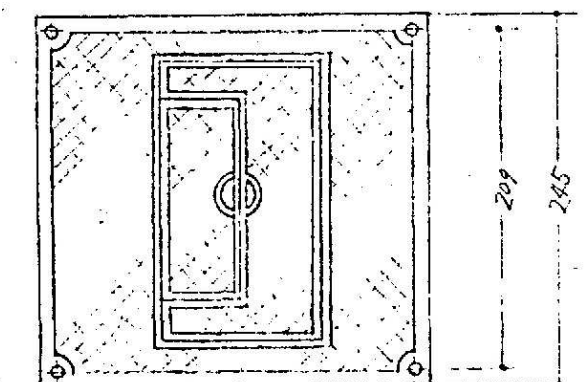


DP-ホルダー 30A


●作成年月	2023. 03	●工事名	阿南市市民会館除却工事	●図面番号	K-011	有限会社 佐藤建築企画設計
		●図面名	舞台照明器具図-3	●縮尺	NON	徳島市幸町1丁目43番地 TEL (088) 625-1759
						管理建築士 板東 毅
						1級建築士登録 333704号

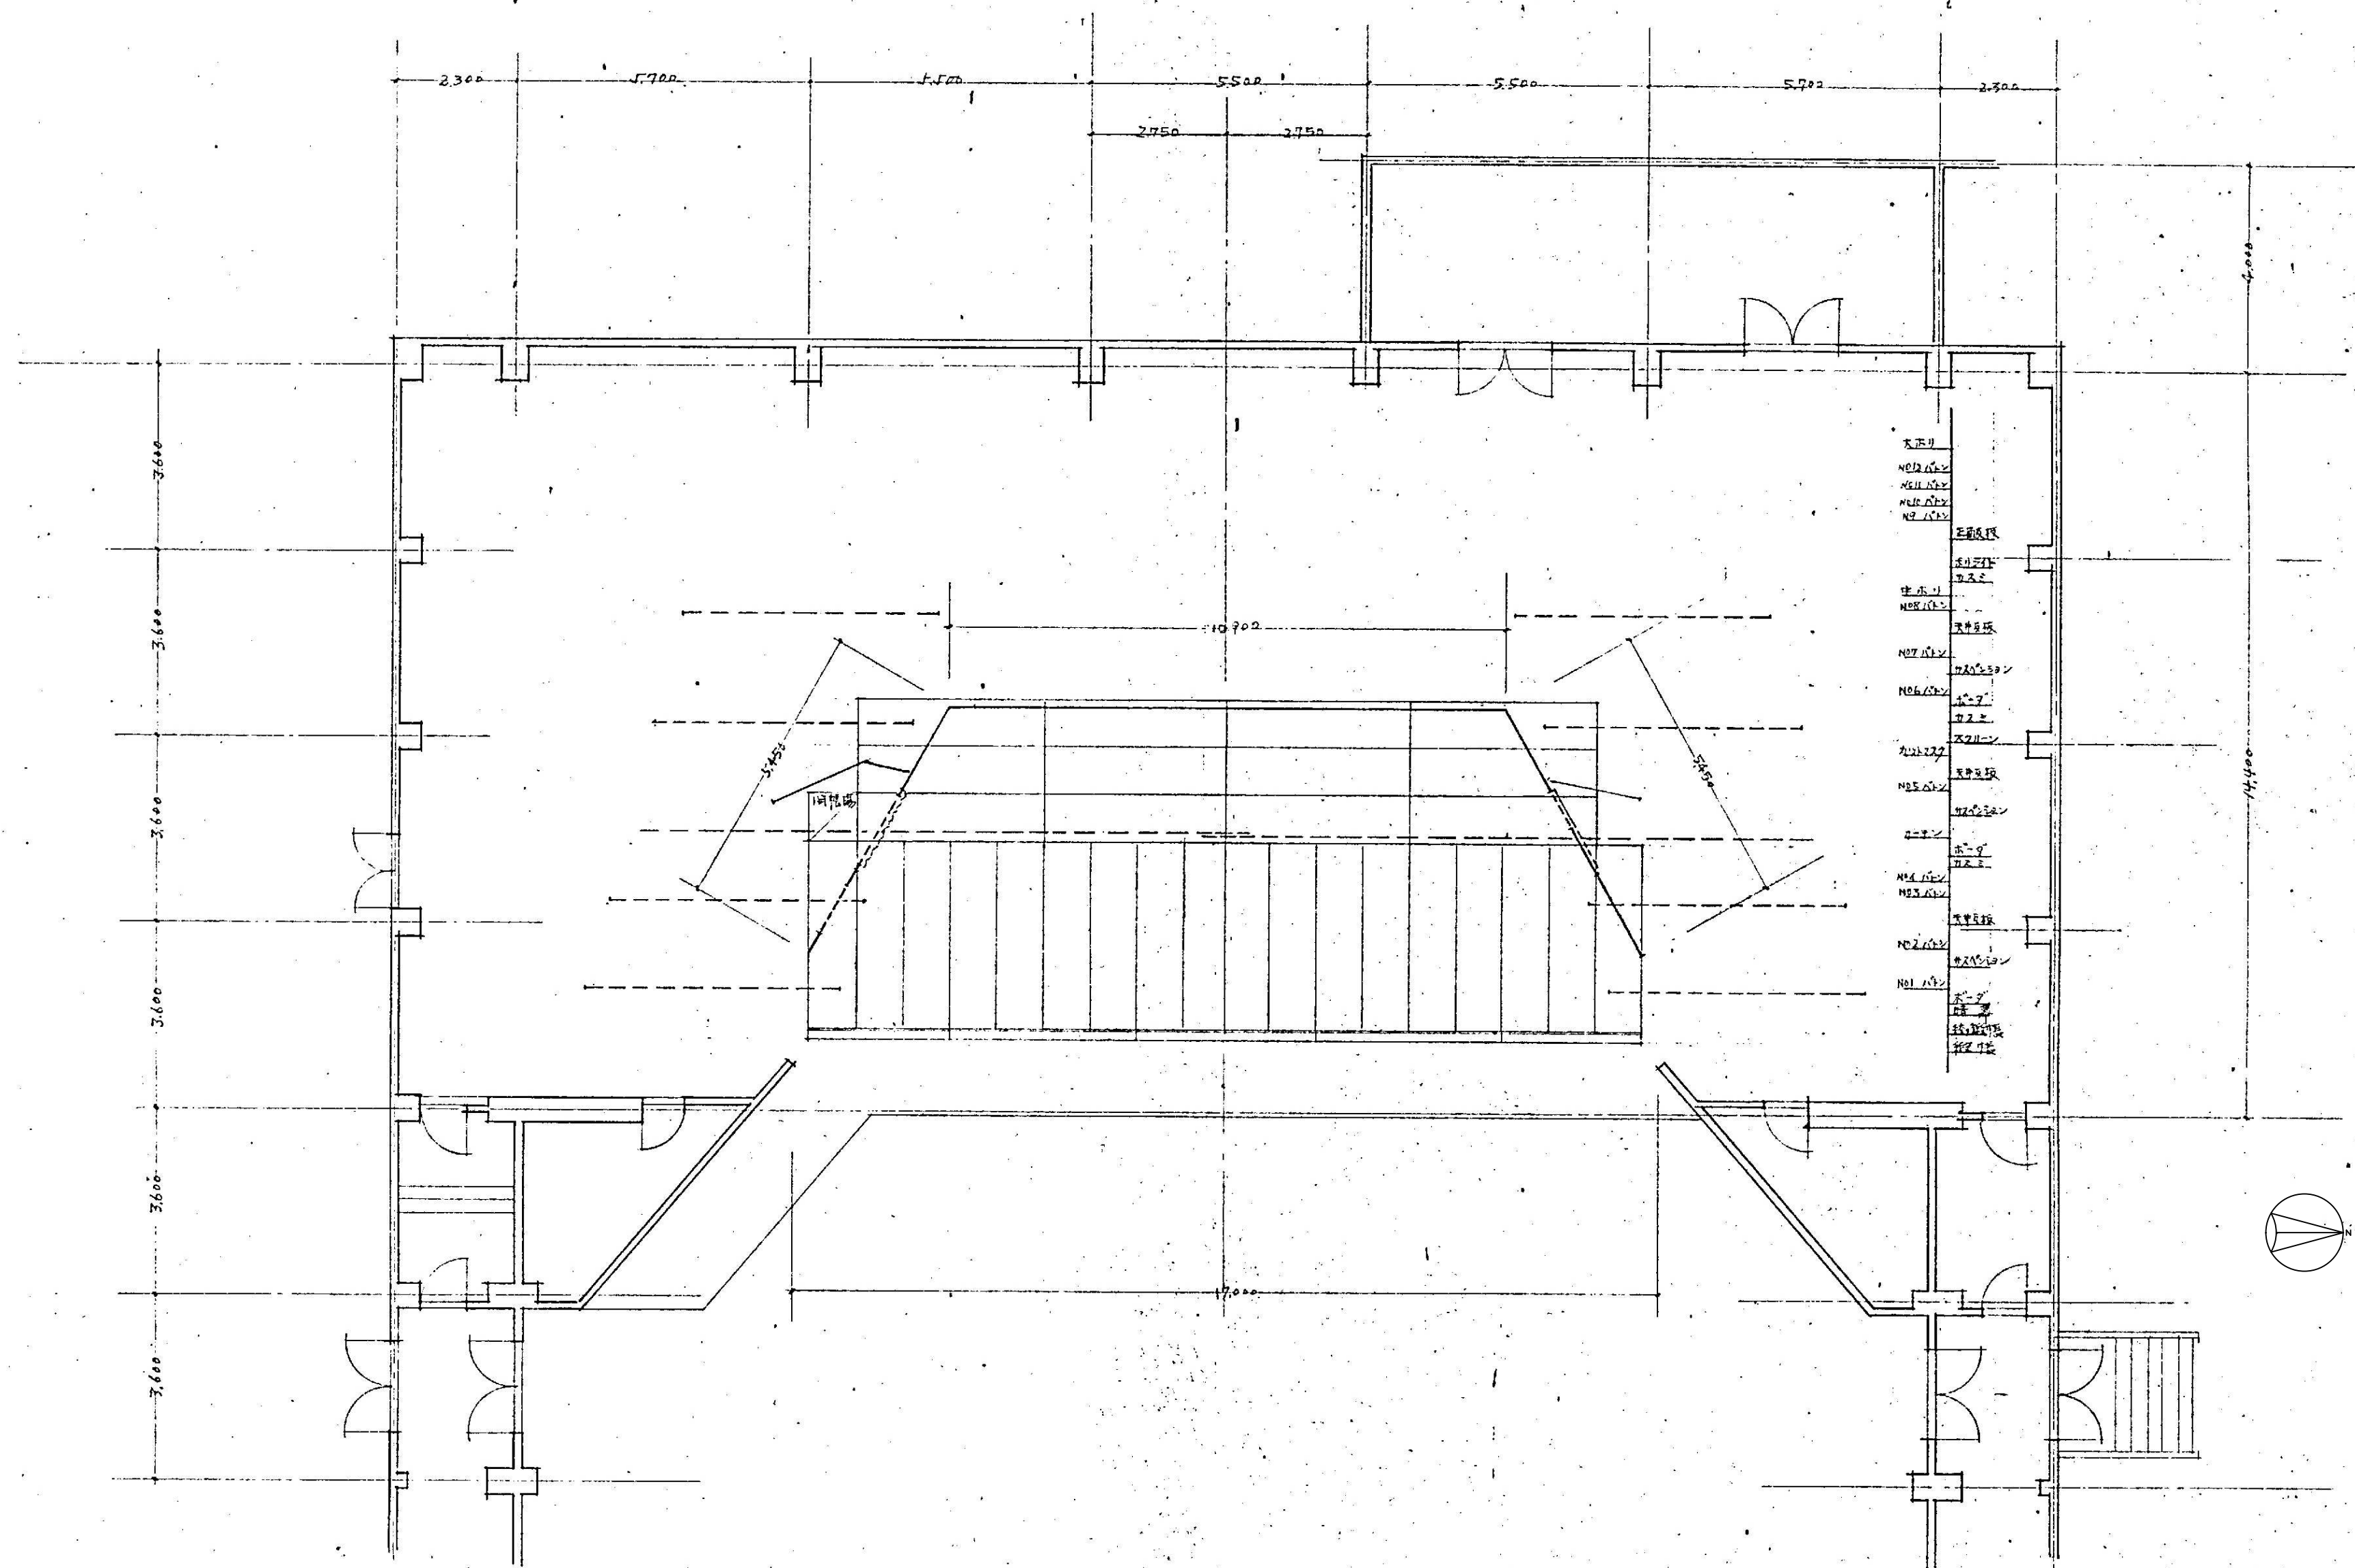


●作成年月	2023. 03	●工事名	阿南市市民会館除却工事	●図面番号	K-012	有限会社 佐藤建築企画設計
		●図面名	所作台、松羽目伏図	●縮尺	1/100	徳島市幸町1丁目43番地 TEL (088) 625-1759
						管理建築士 板東 毅
						1級建築士登録 333704号

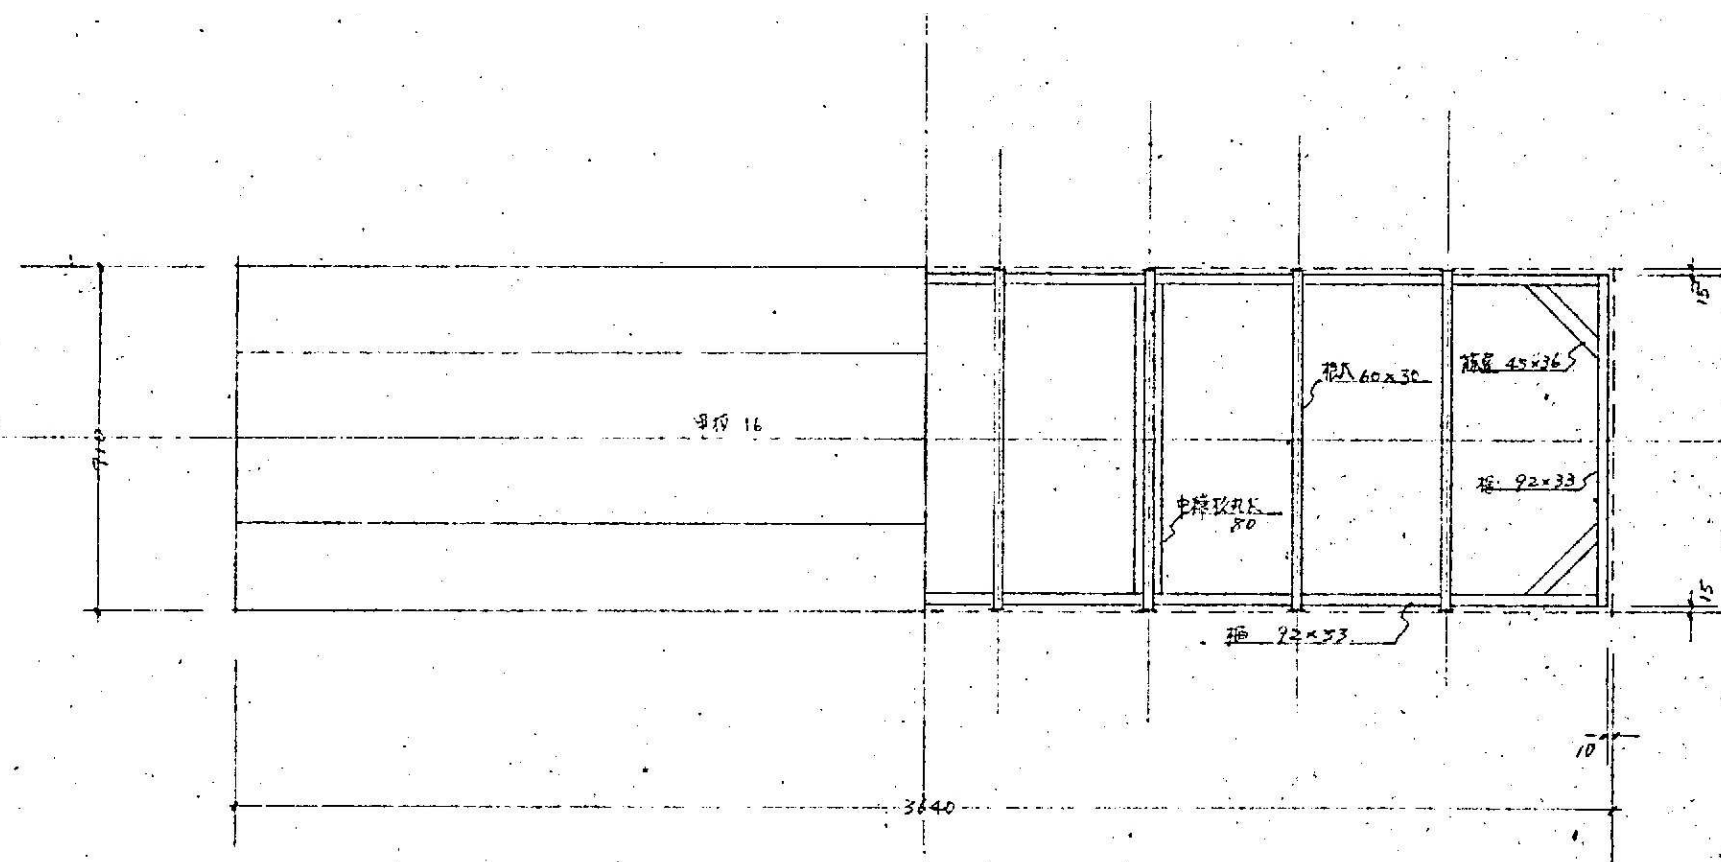


所作台 平面

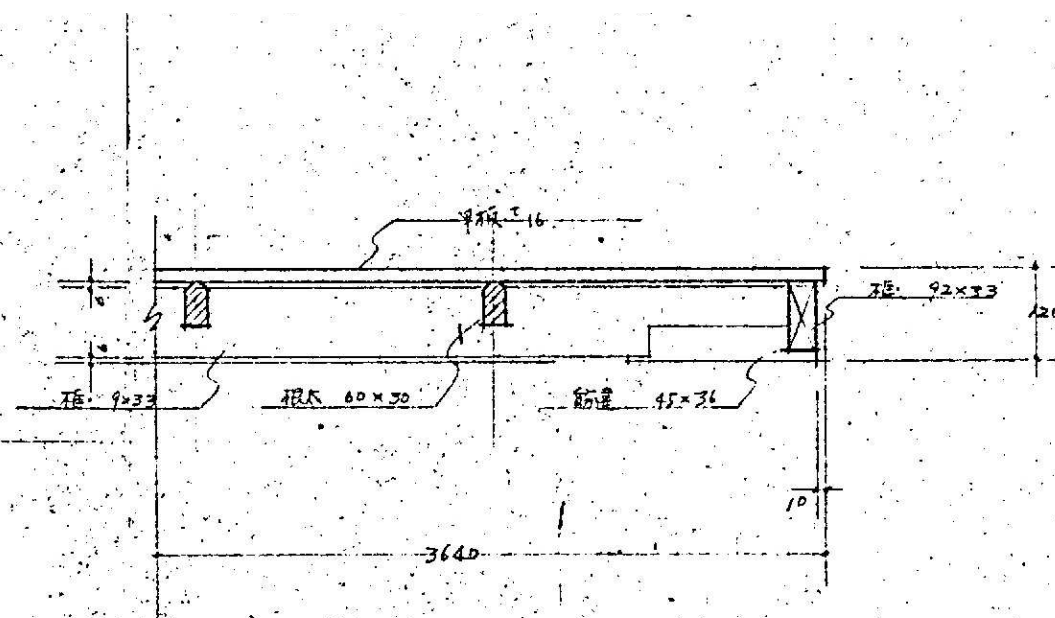


所作台 詳細

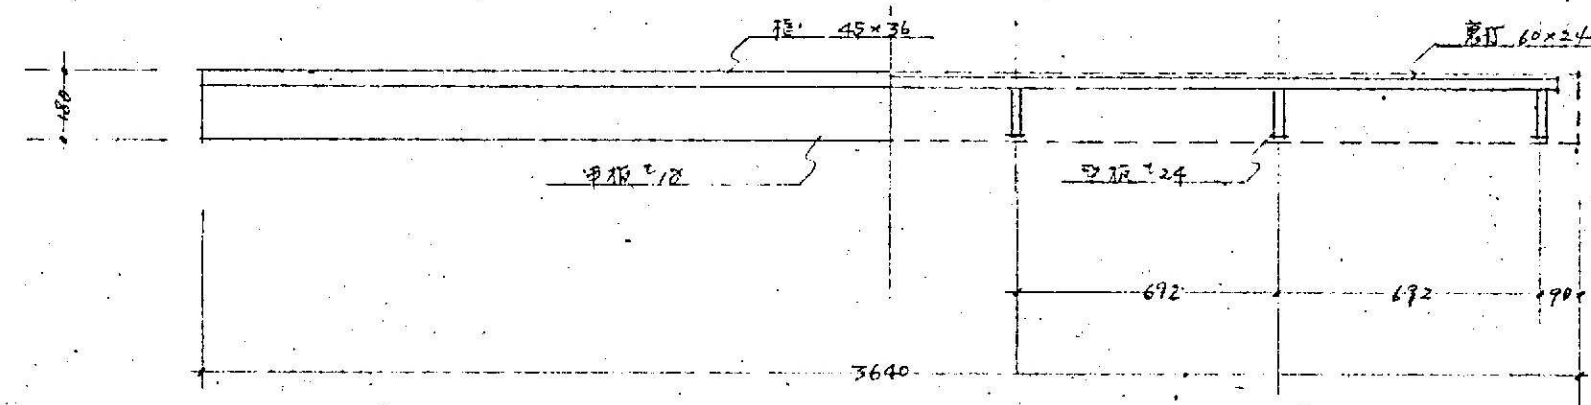





所作台 平面

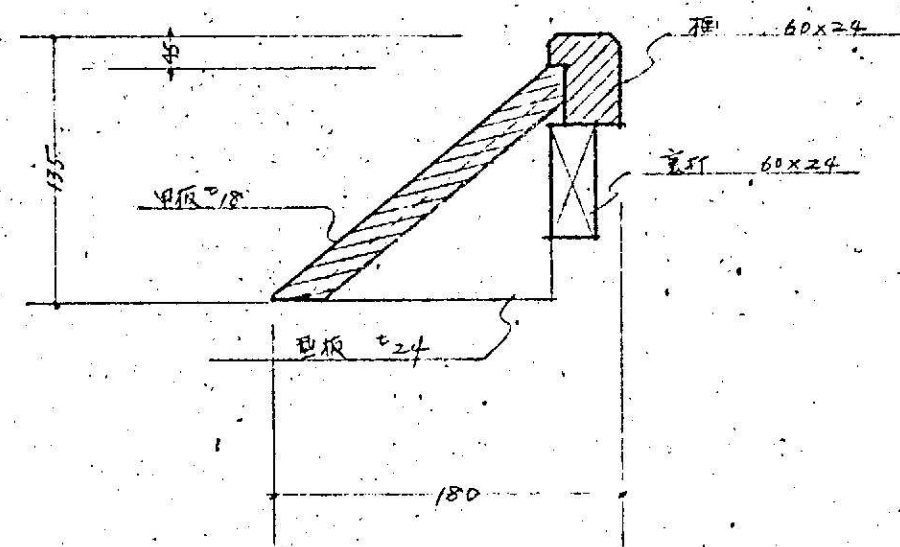






所作台 詳細

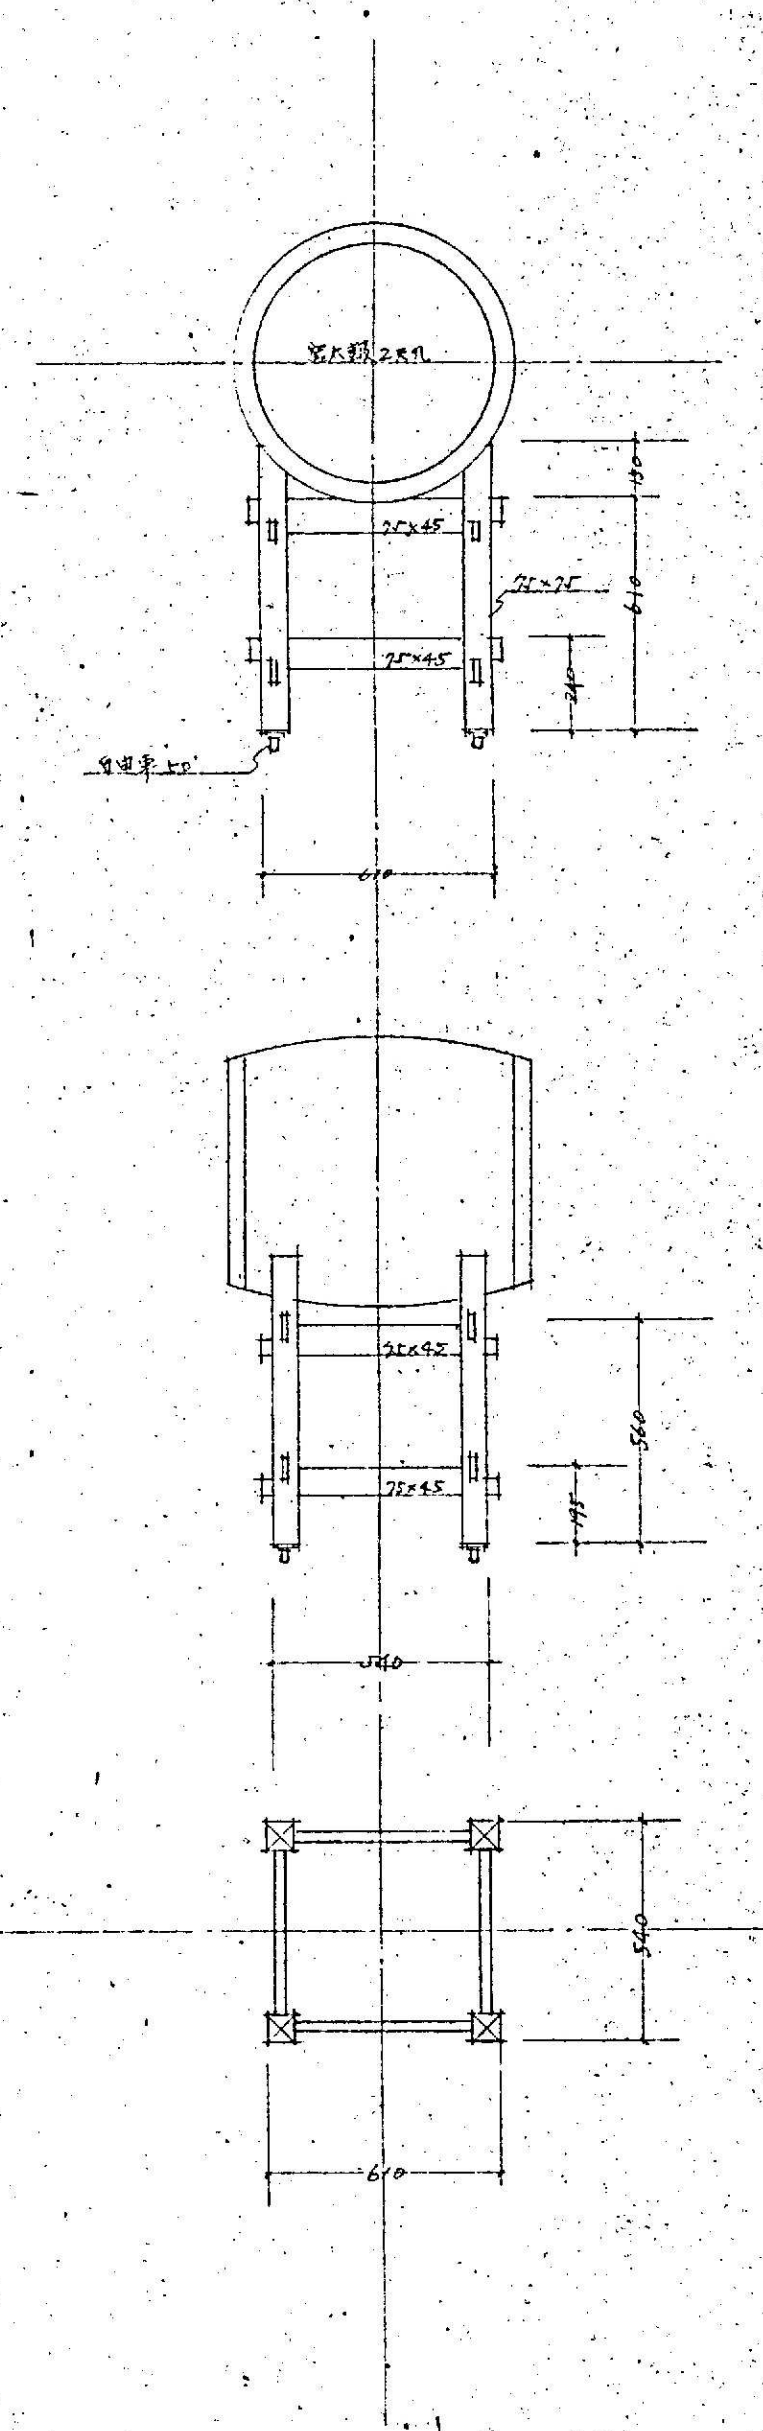




●作成年月	2023. 03	●工事名	阿南市市民会館除却工事	●図面番号	K-013	有限会社 佐藤建築企画設計
●図面名	所作台、太鼓框詳細図	●縮尺	NON			徳島市幸町1丁目4-3番地 TEL (088) 625-1759
						管理建築士 板東 毅
						1級建築士登録 333704号

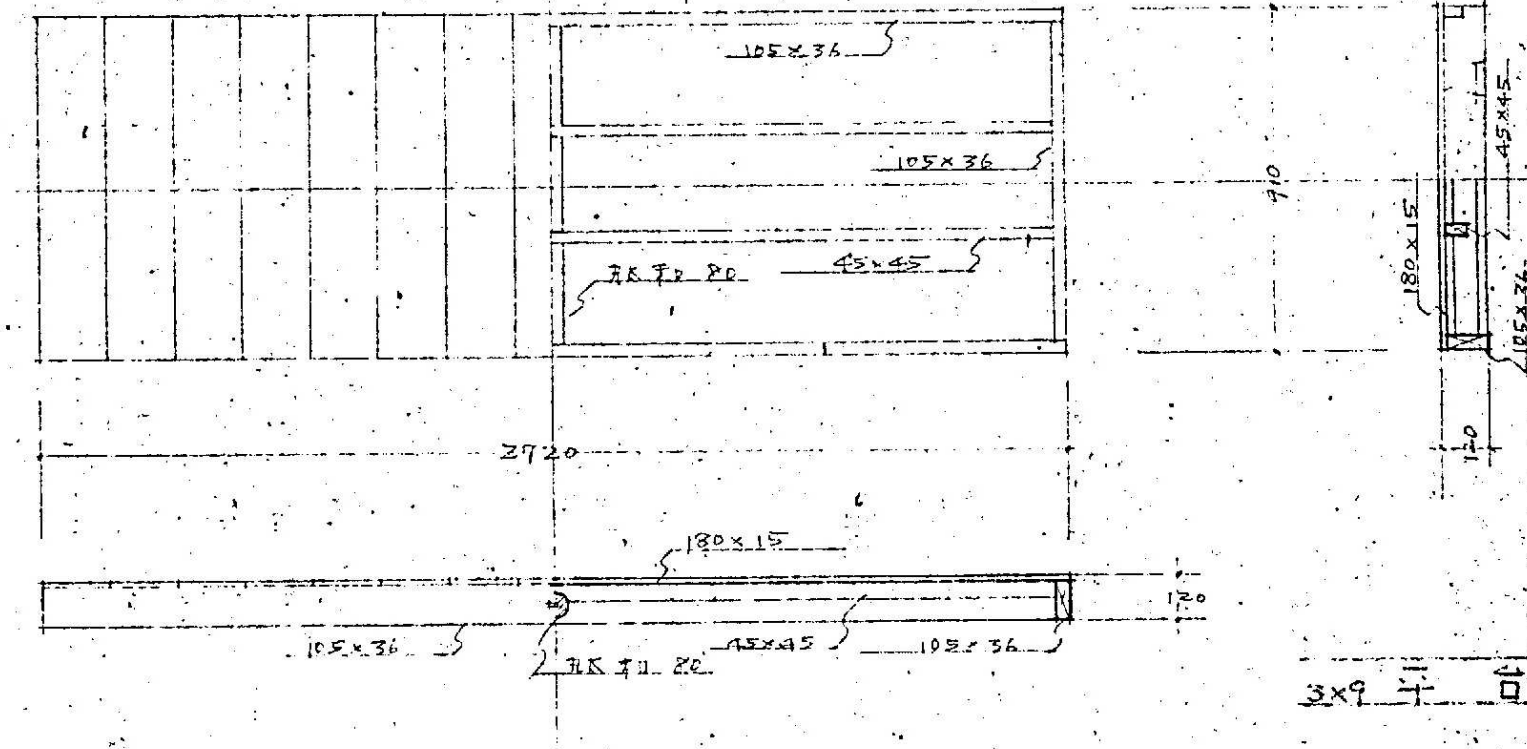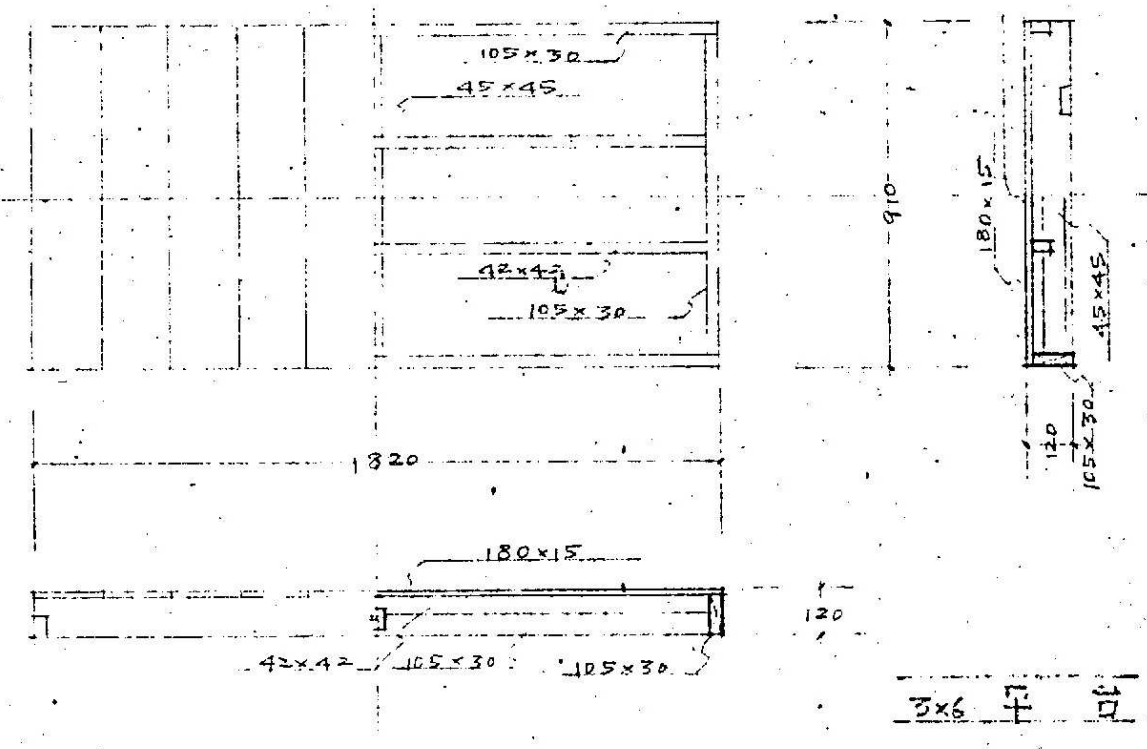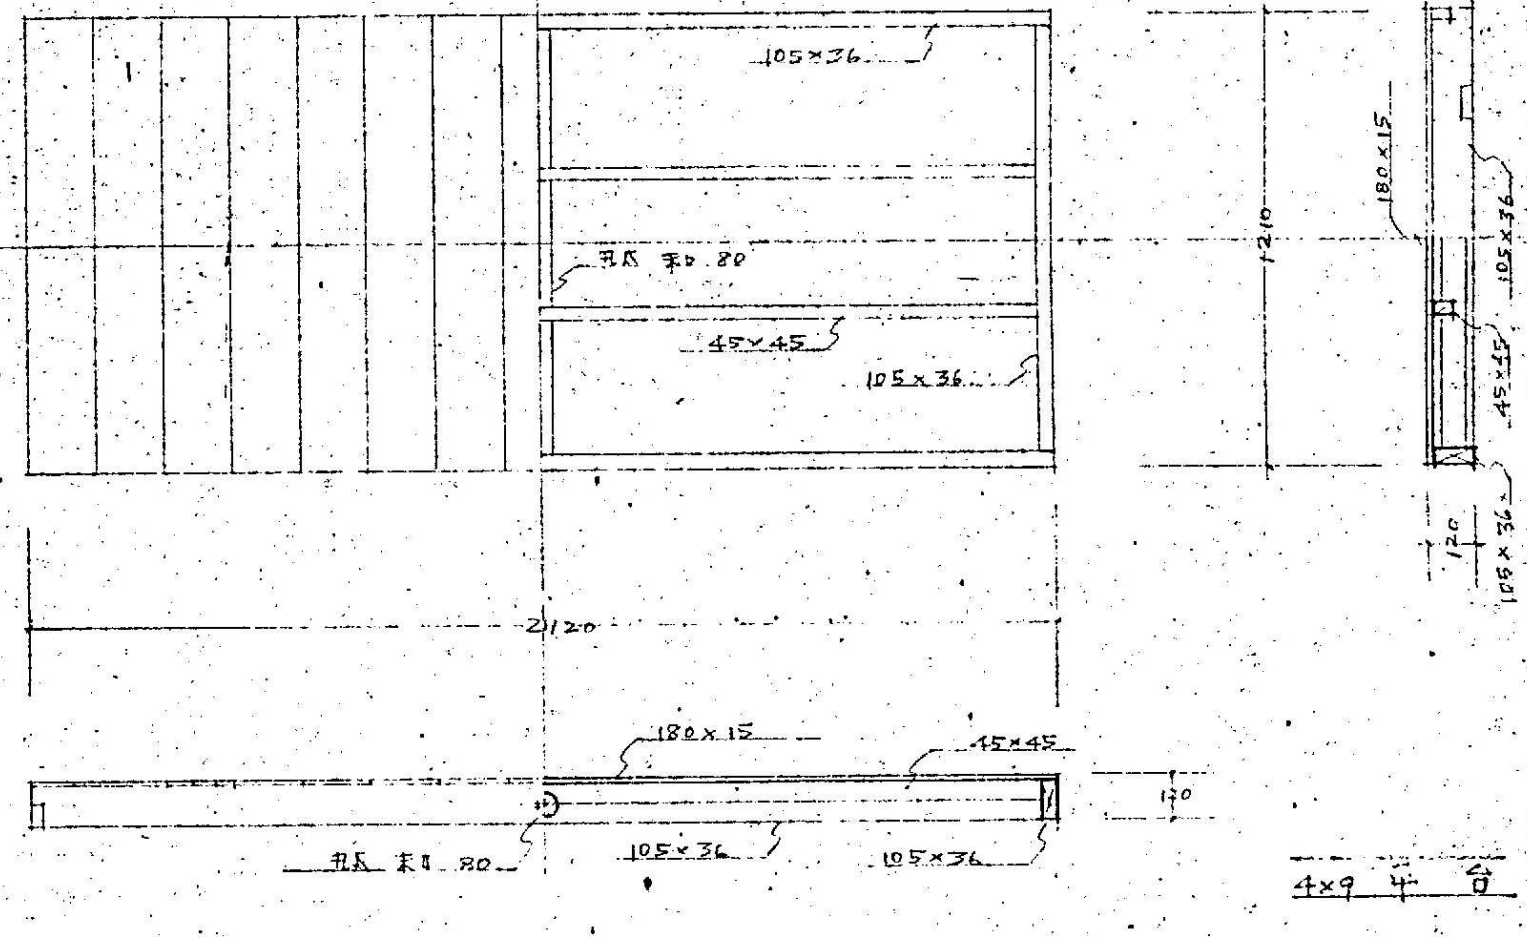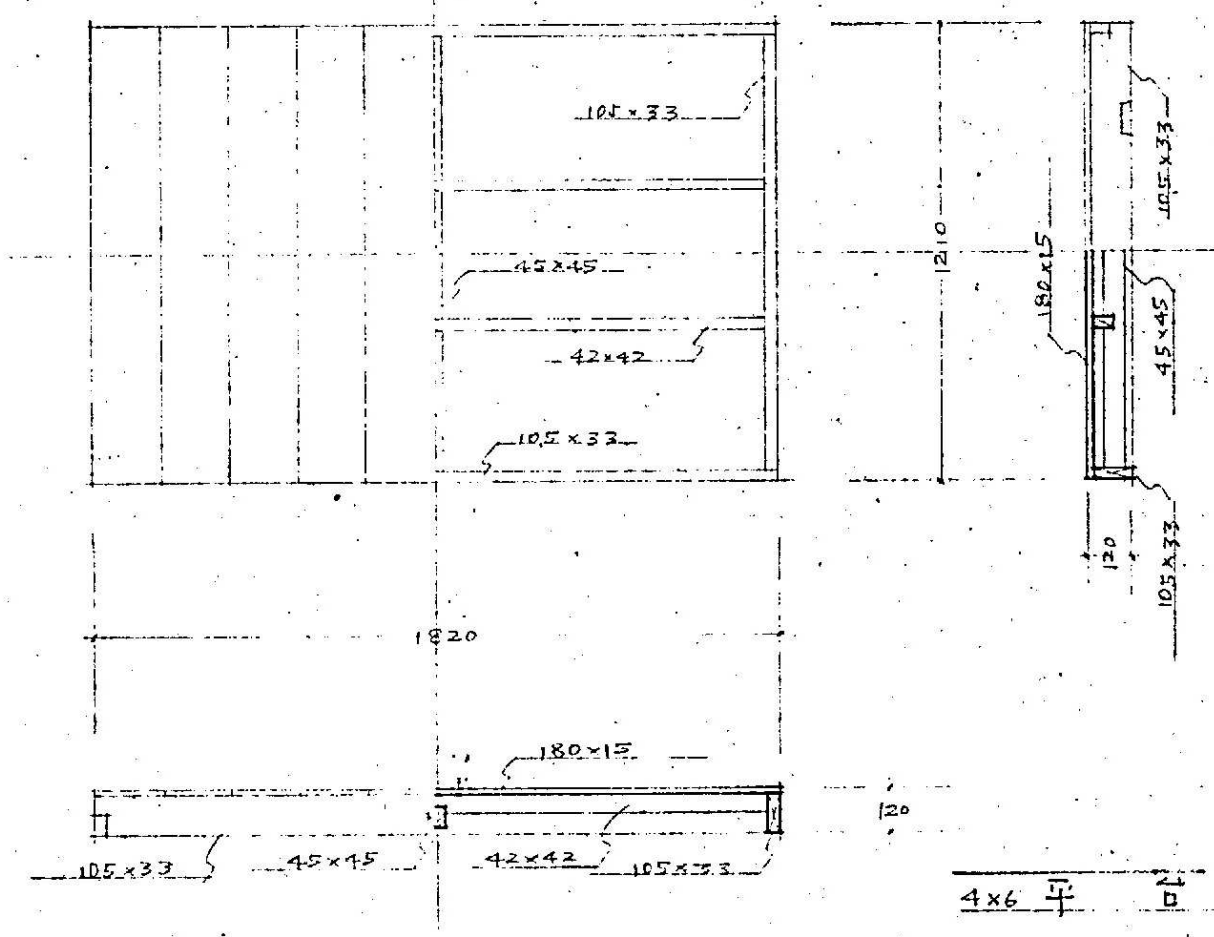


	●作成年月 2023. 03	●工事名 阿南市市民会館除却工事	●図面番号 K-014	有限会社 佐藤建築企画設計 徳島市幸町1丁目4-3番地 TEL (088) 625-1759 管理建築士 板東 毅 1級建築士登録 333704号
		●図面名 舞台大道具 各詳細図-1	●縮尺 NON	

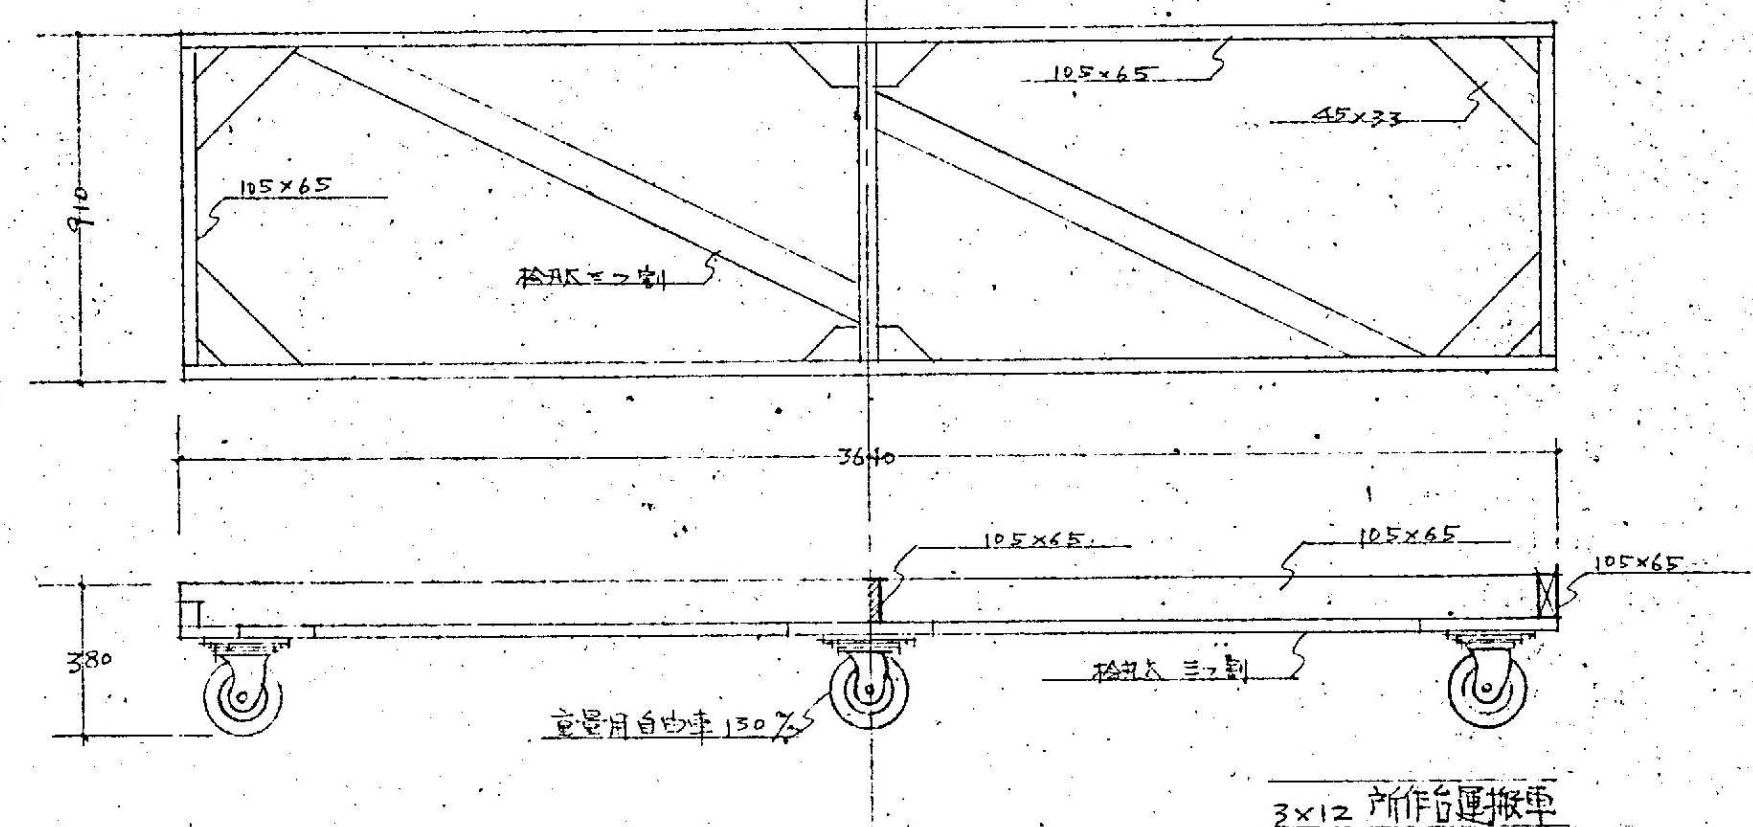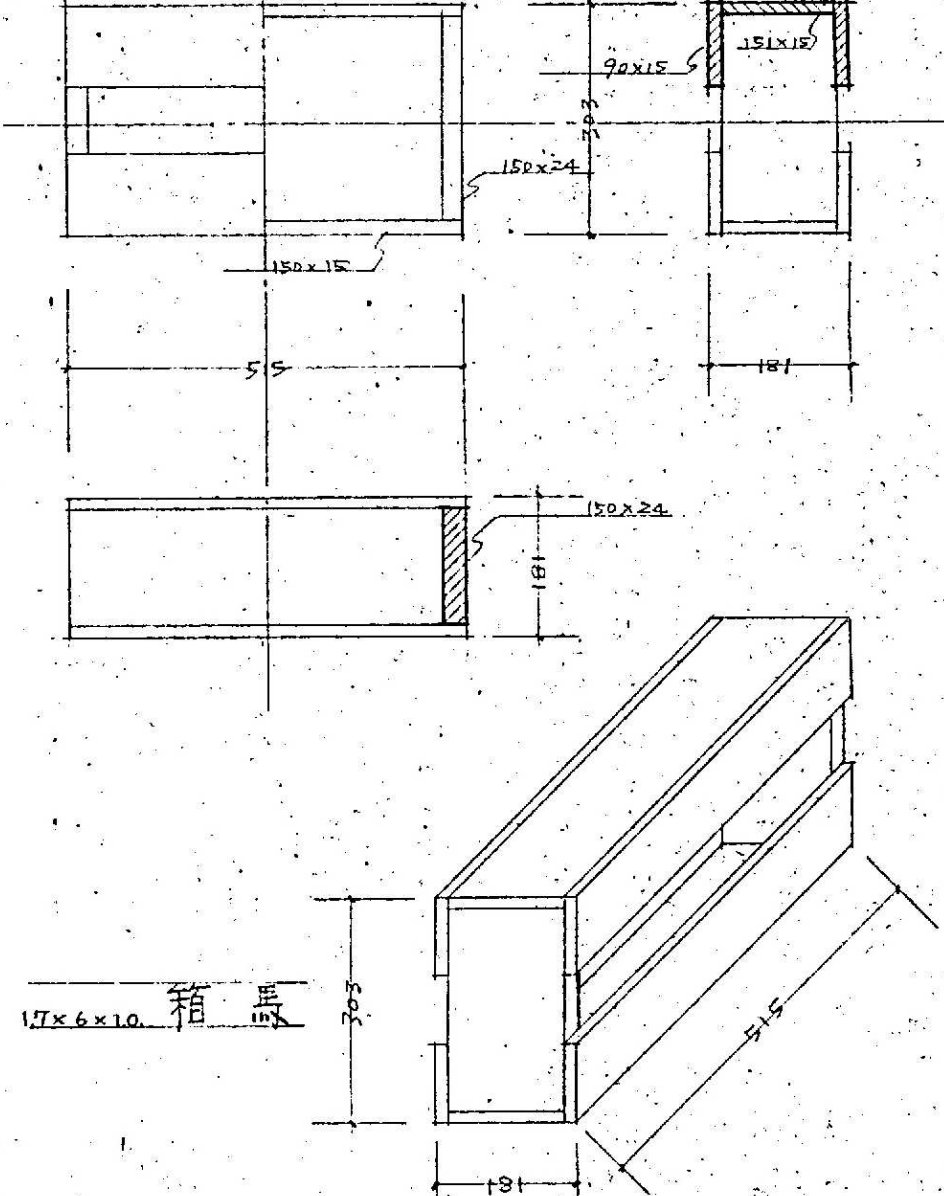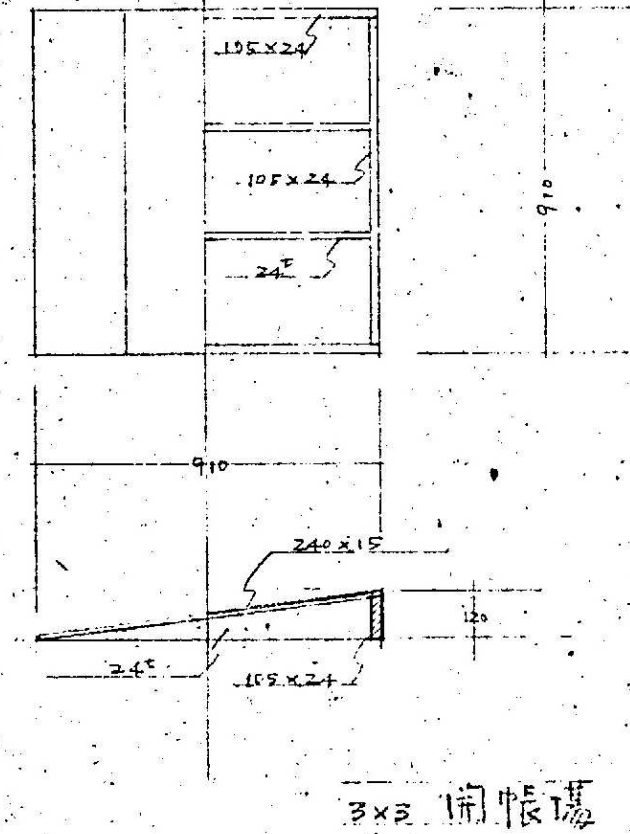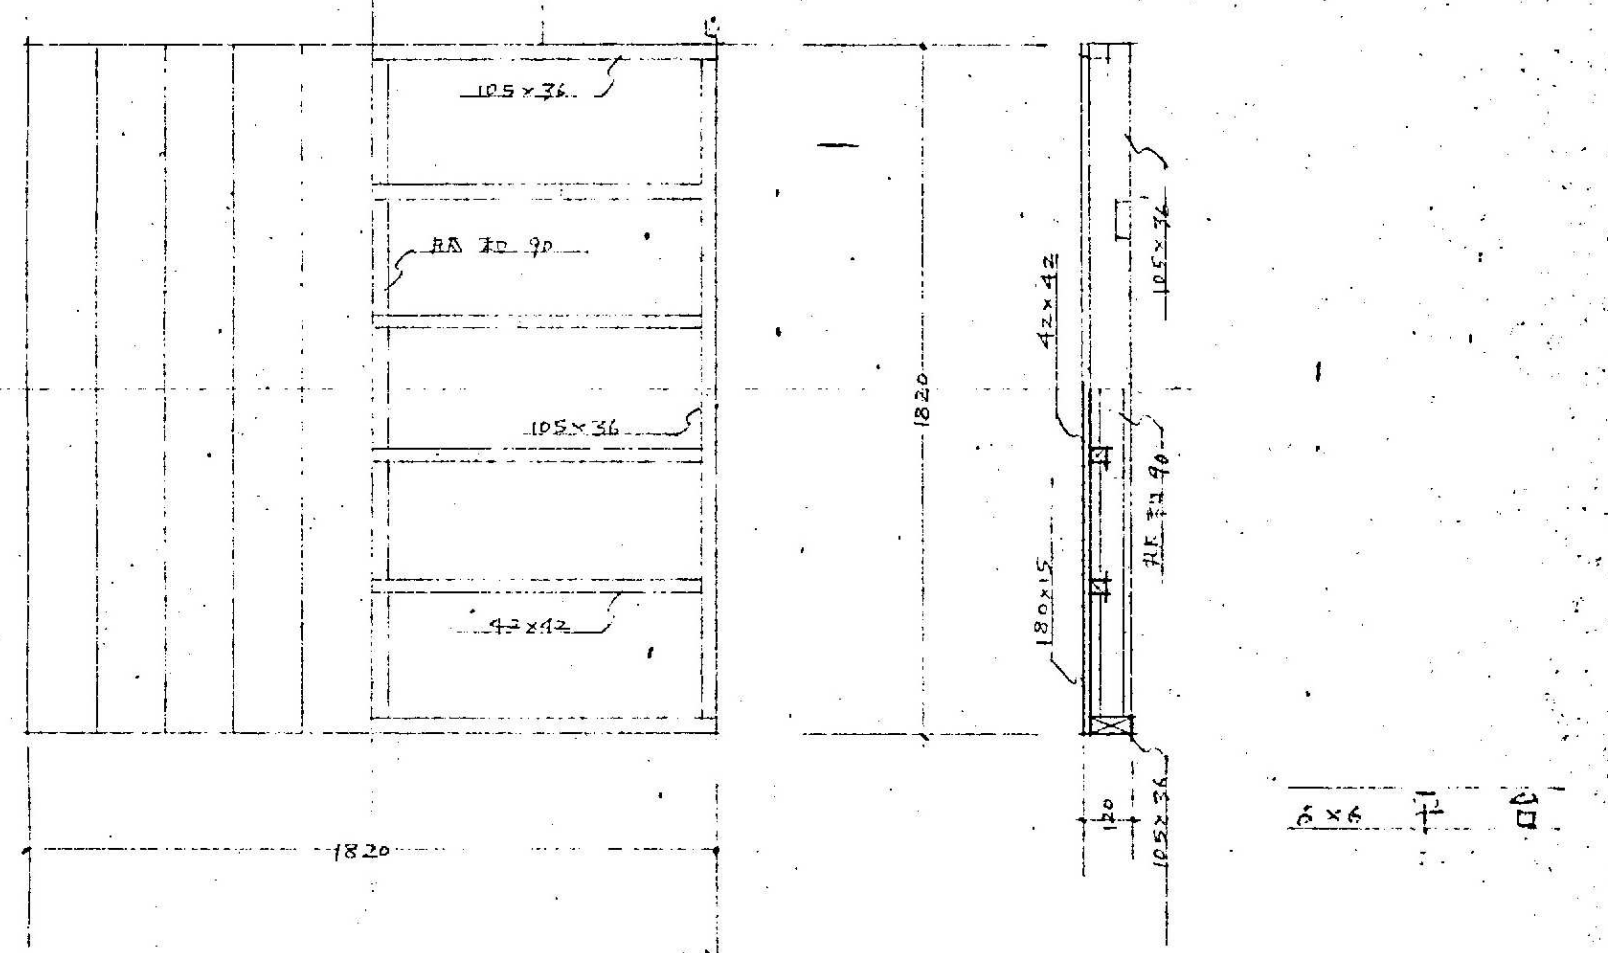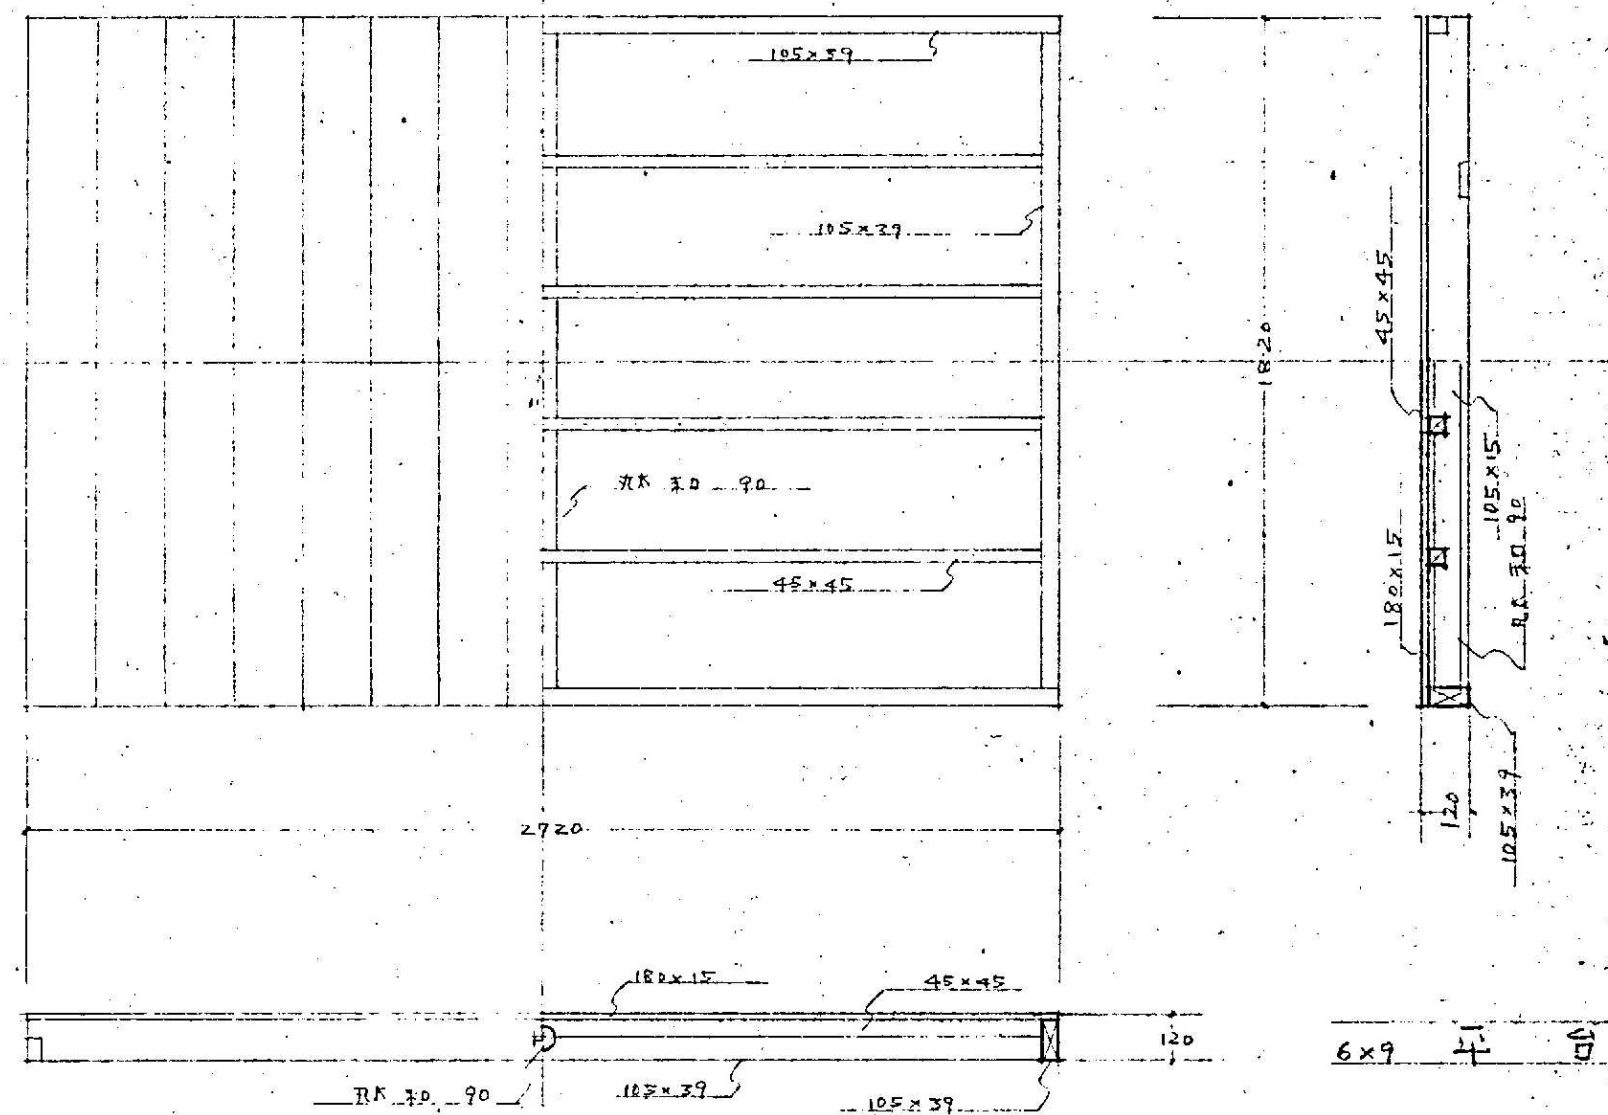


●作成年月	2023. 03	●工事名	阿南市市民会館除却工事	●図面番号	K-015	有限会社 佐藤建築企画設計
		●図面名	舞台大道具 各詳細図-2	●縮尺	NON	徳島市幸町1丁目43番地 TEL (088) 625-1759
						管理建築士 板東 毅
						1級建築士登録 333704号

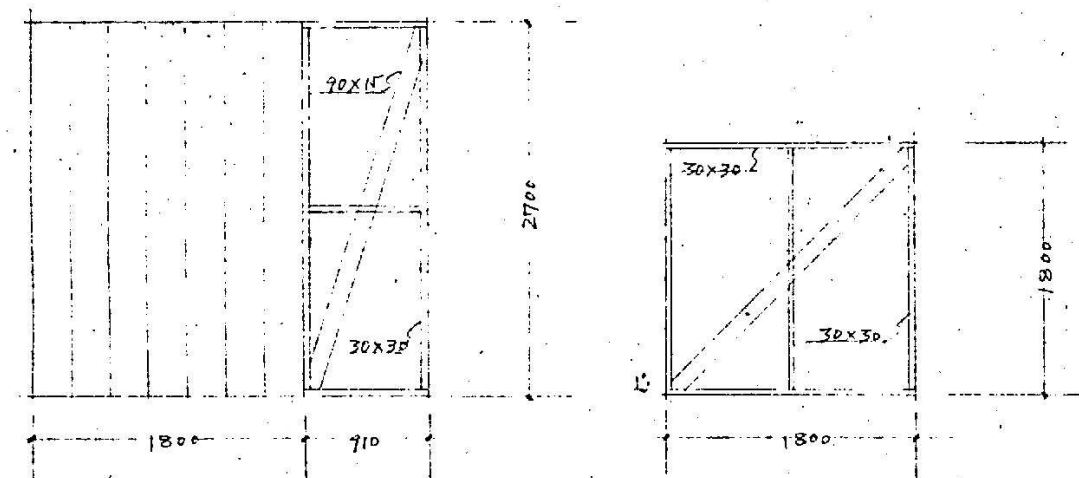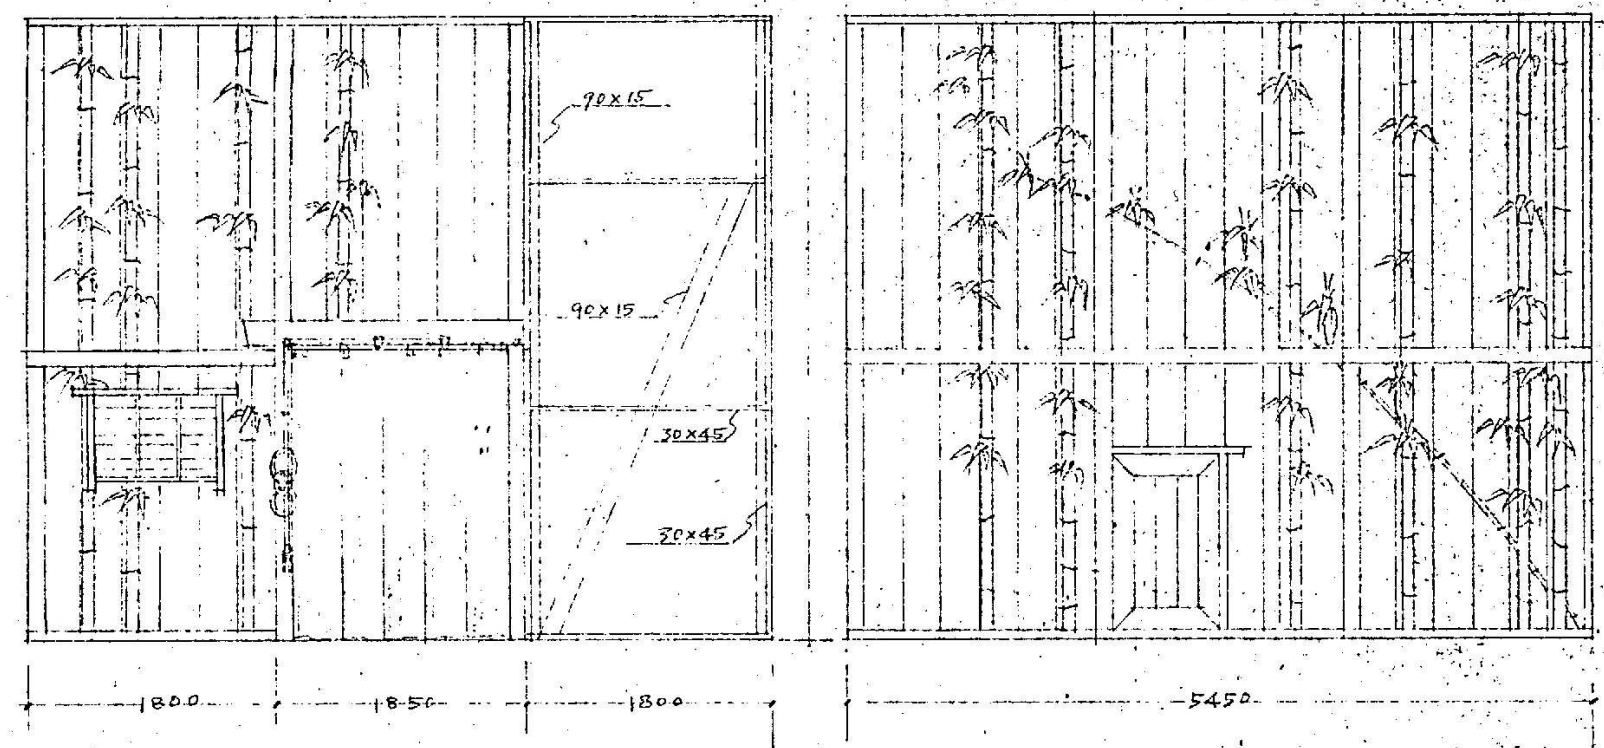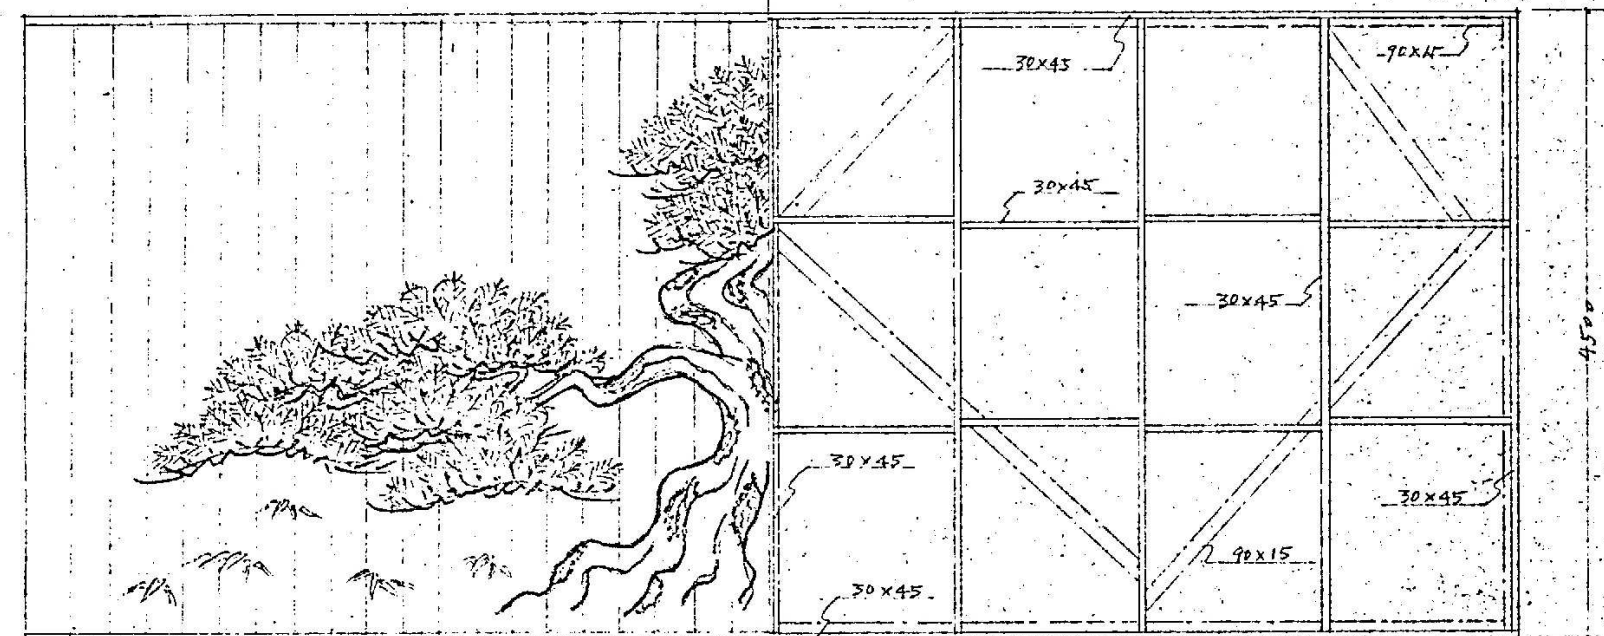

松羽目詳細


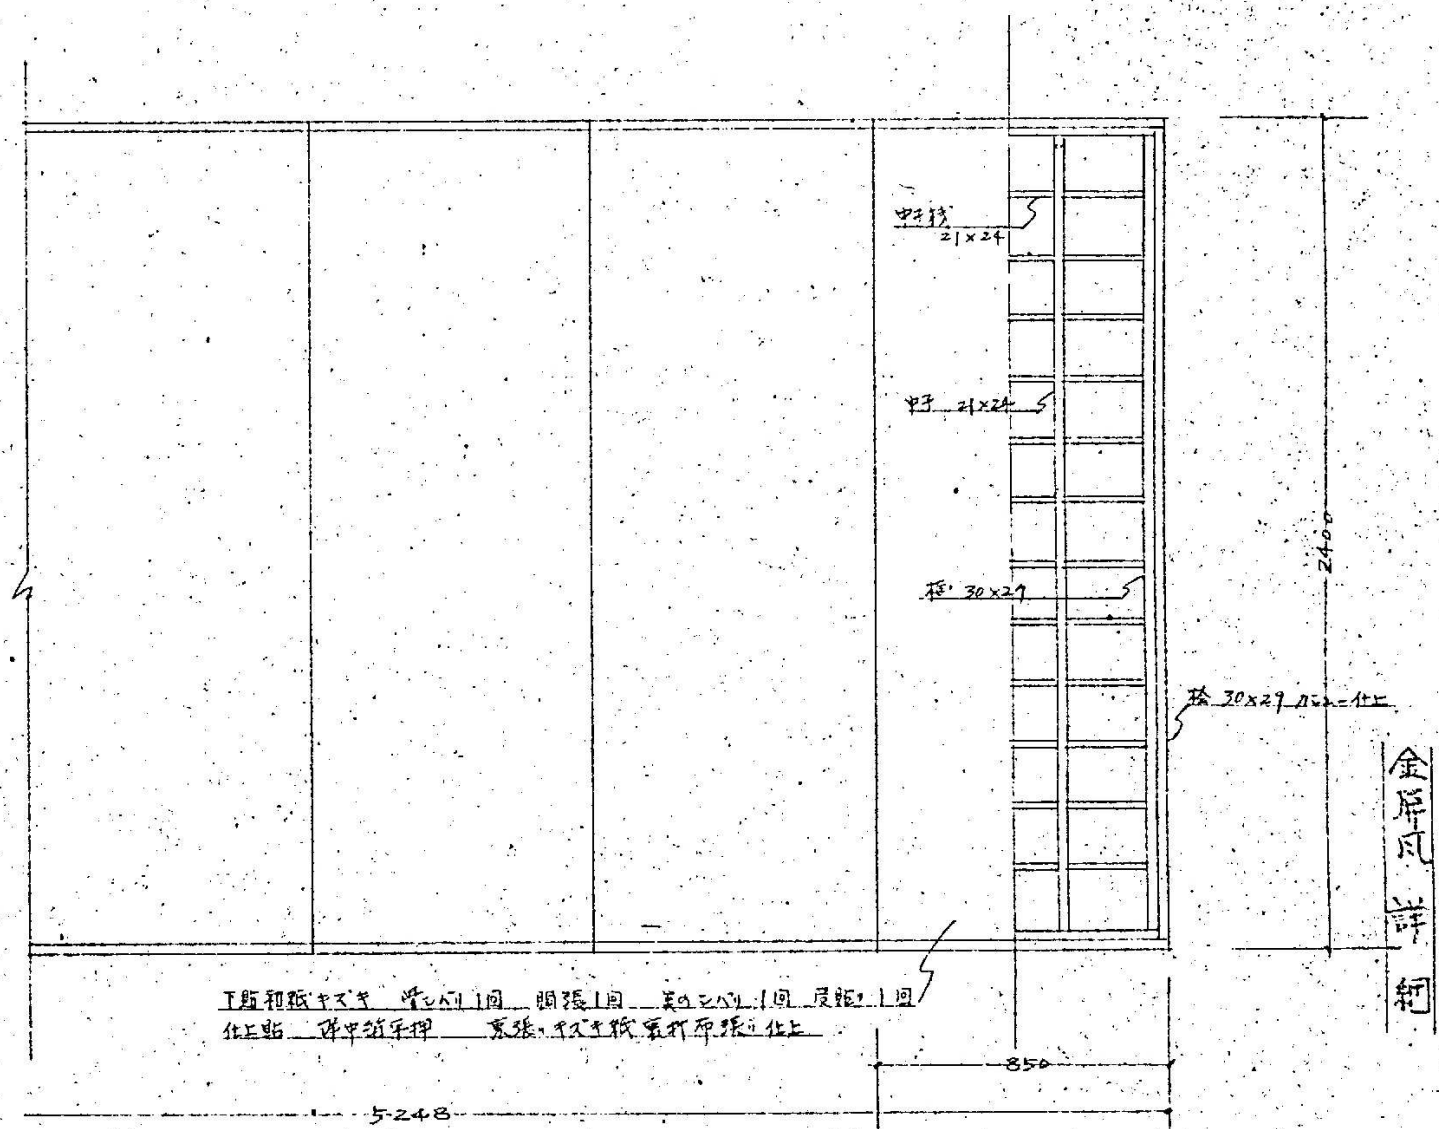


金屏風詳細

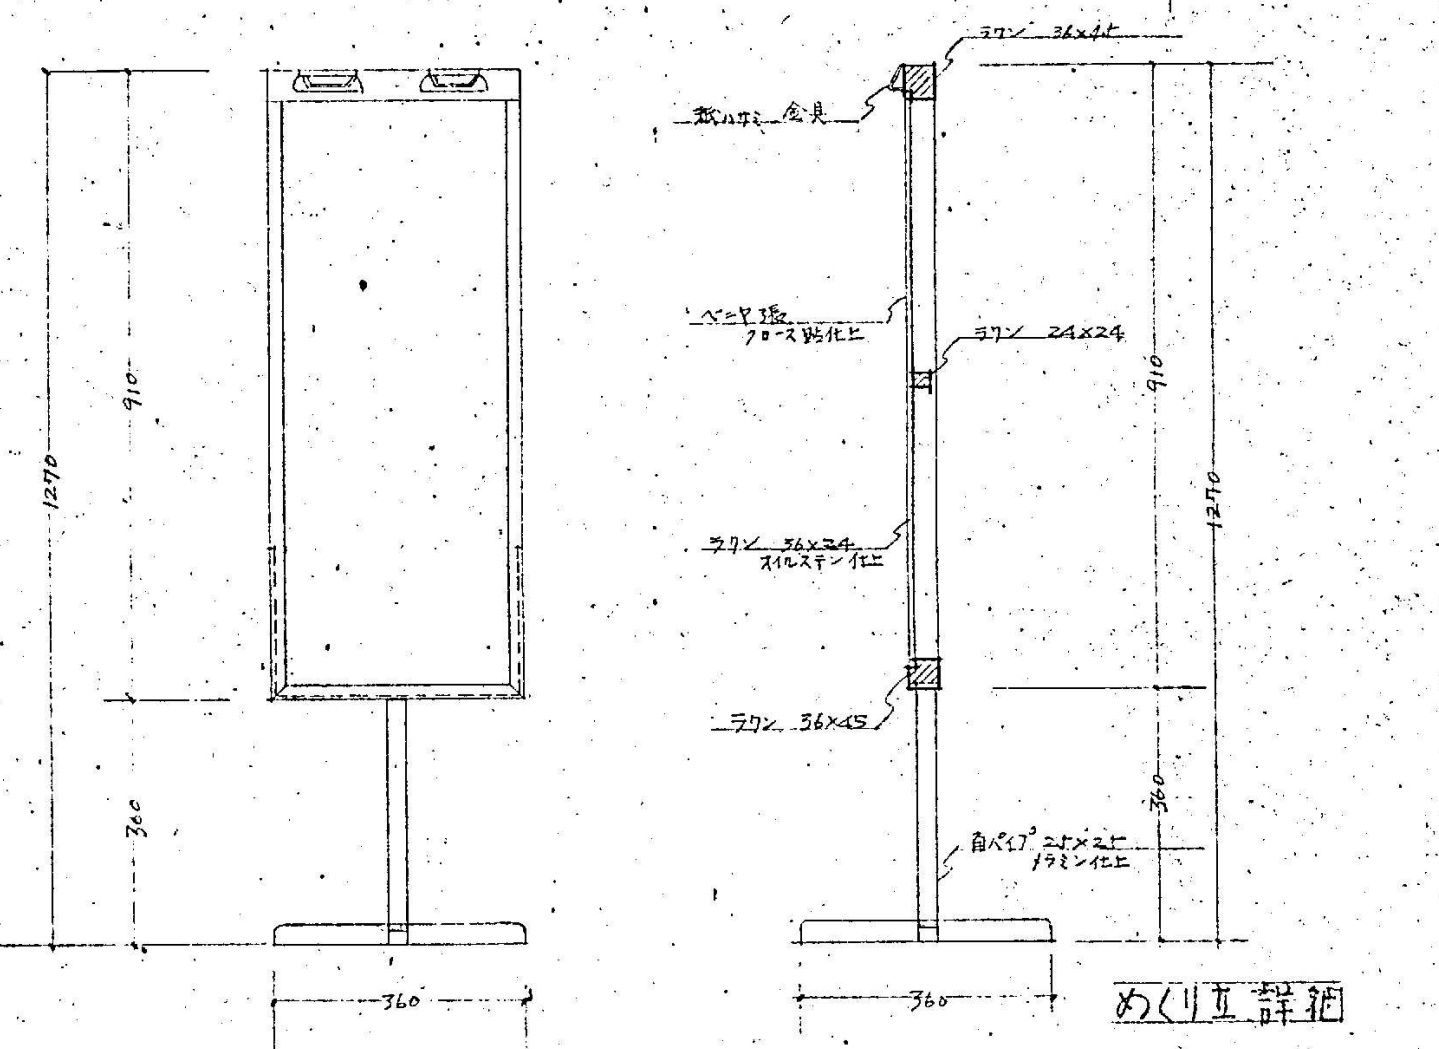


めくり玉詳細

●作成年月	2023. 03	●工事名	阿南市市民会館除却工事	●図面番号	K-016	有限会社 佐藤建築企画設計
		●図面名	舞台大道具 各詳細図- 3	●縮尺	NON	徳島市幸町1丁目43番地 TEL (088) 625-1759
						管理建築士 板東 毅
						1級建築士登録 333704号

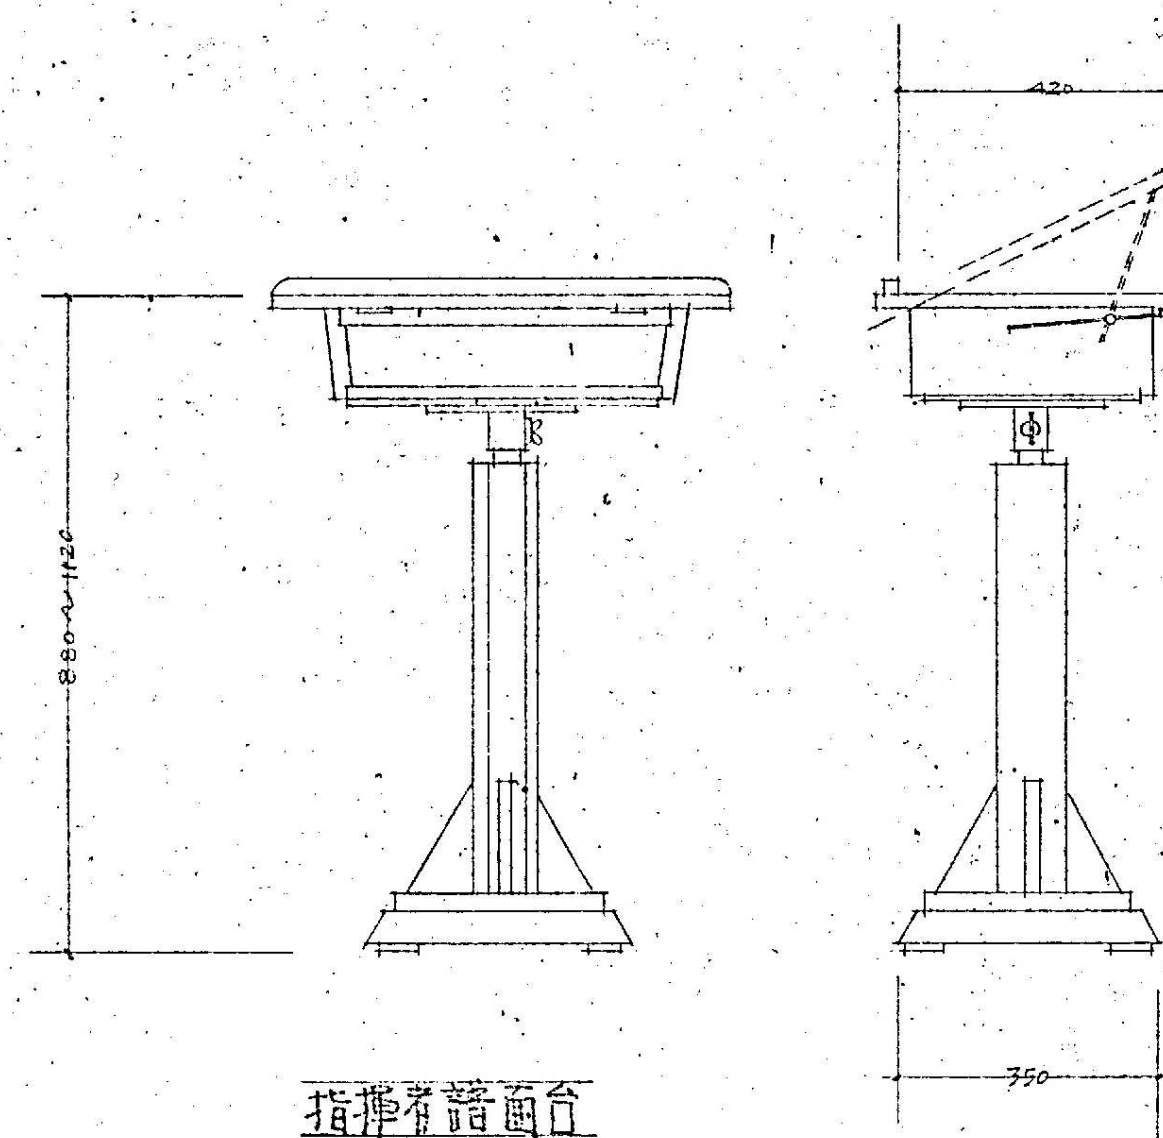
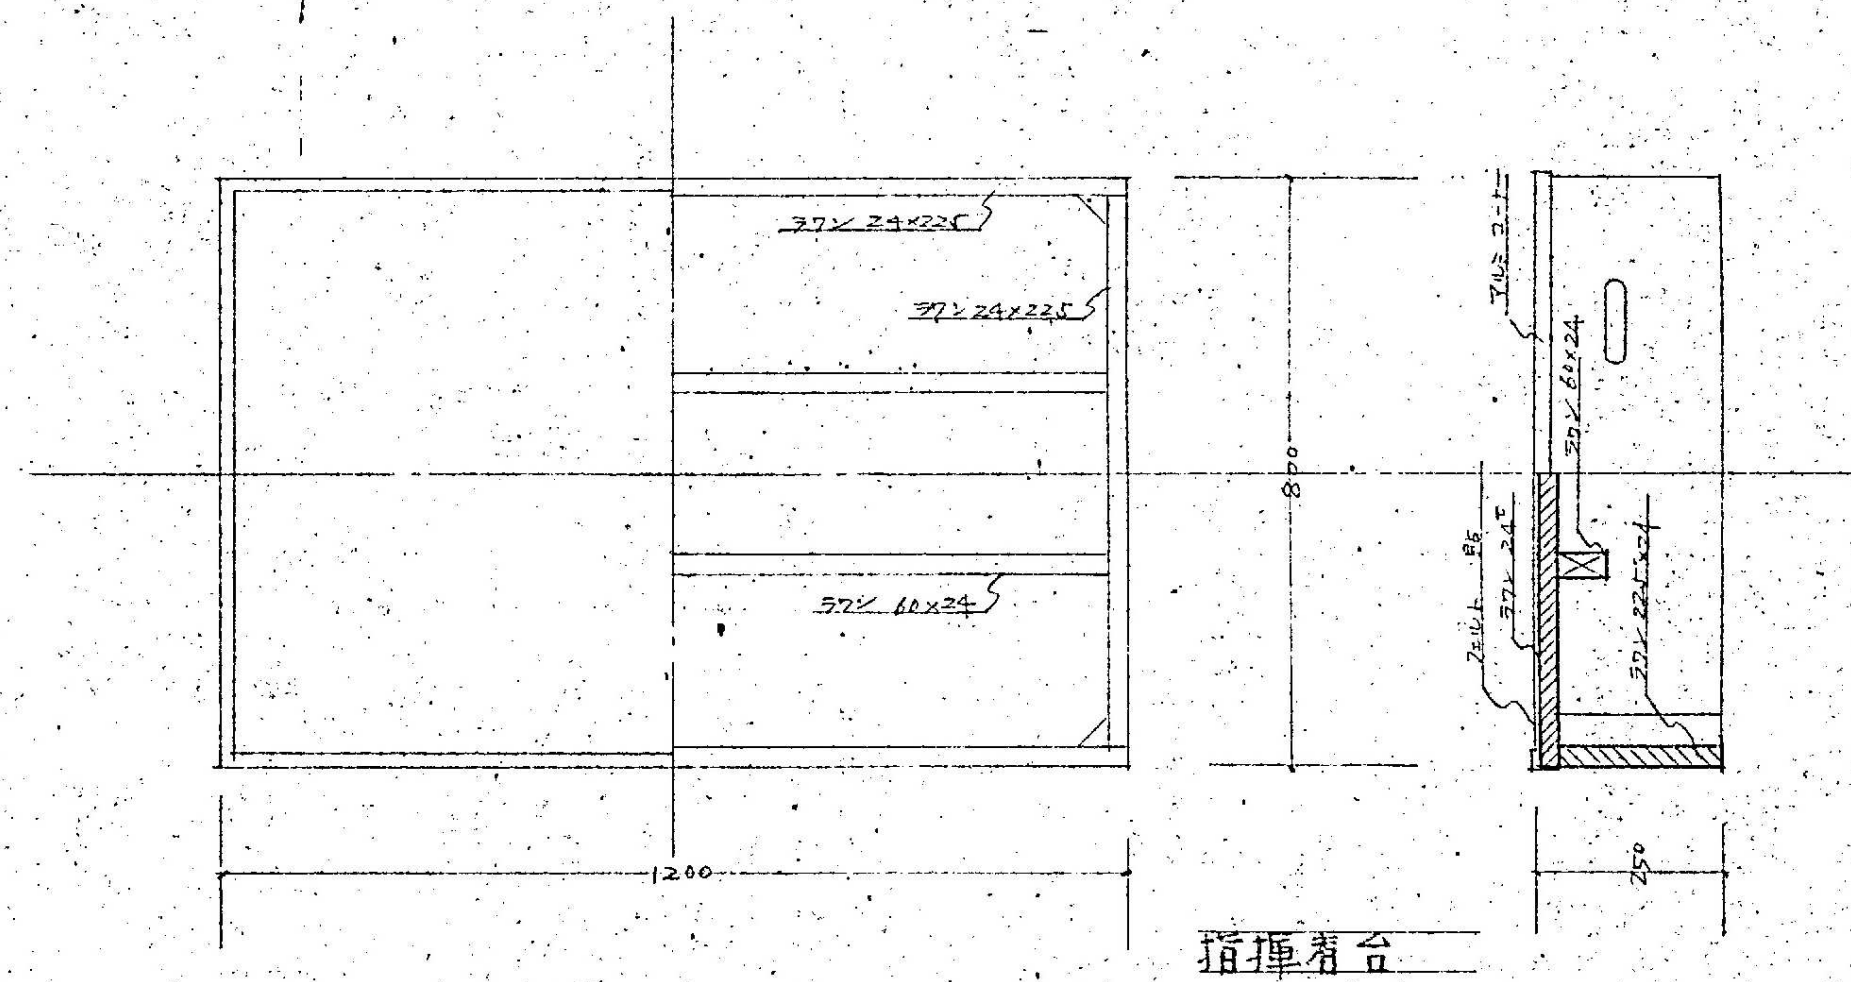


	●作成年月	●工事名	●図面番号	有 限 会 社 佐 藤 建 築 企 画 設 計
	2023.03	阿南市市民会館除却工事	K-017	徳島市幸町1丁目4番地 TEL (088) 625-1759
		●図面名	●縮尺	管理建築士 板東 毅
		舞台大道具 各詳細図-4	NON	1級建築士登録 333704号

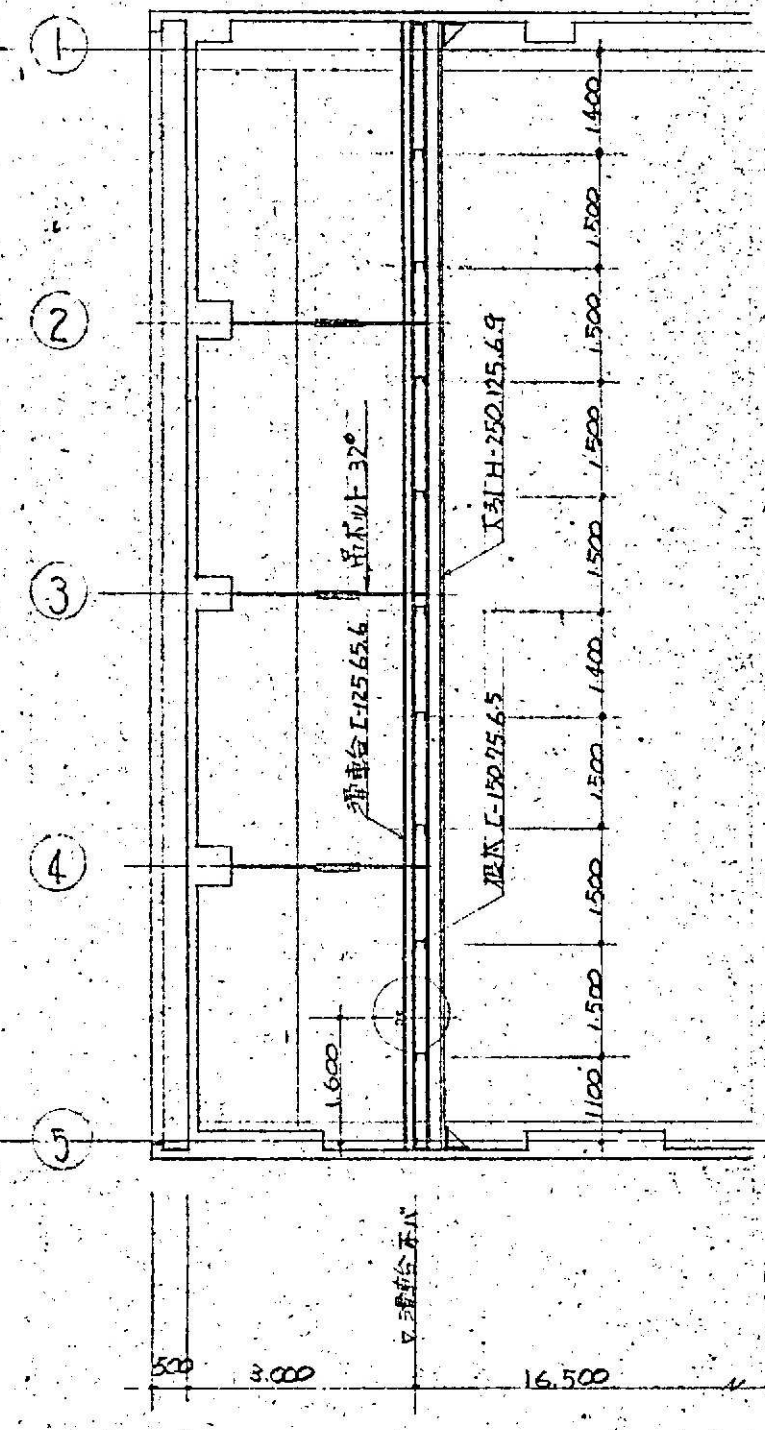

記号	名	称	部	行
T	大	引	H - 250 125 6 9	
	大	引	電 - 9 ⁵	
To	根	太	E - 150 75 6 ⁵ @ 1500	
S	親	元 台	H - 200 100 5 ⁵ B	
So	"		E - 200 80 7 ⁵	
A	滑	車 台	E - 125 65 6	
B	絞リ滑車	滑車台	C - 100 50 20 2 ³	
	吊	上	升鋼 - 32 ⁴ タンク付	
	吊	上 板	C - 100 50 20 2 ³ @ 175	
T	又	上 板 受	E - 125 65 6	

(ブドウ棚 タラップ 点検口 床 建築工事)

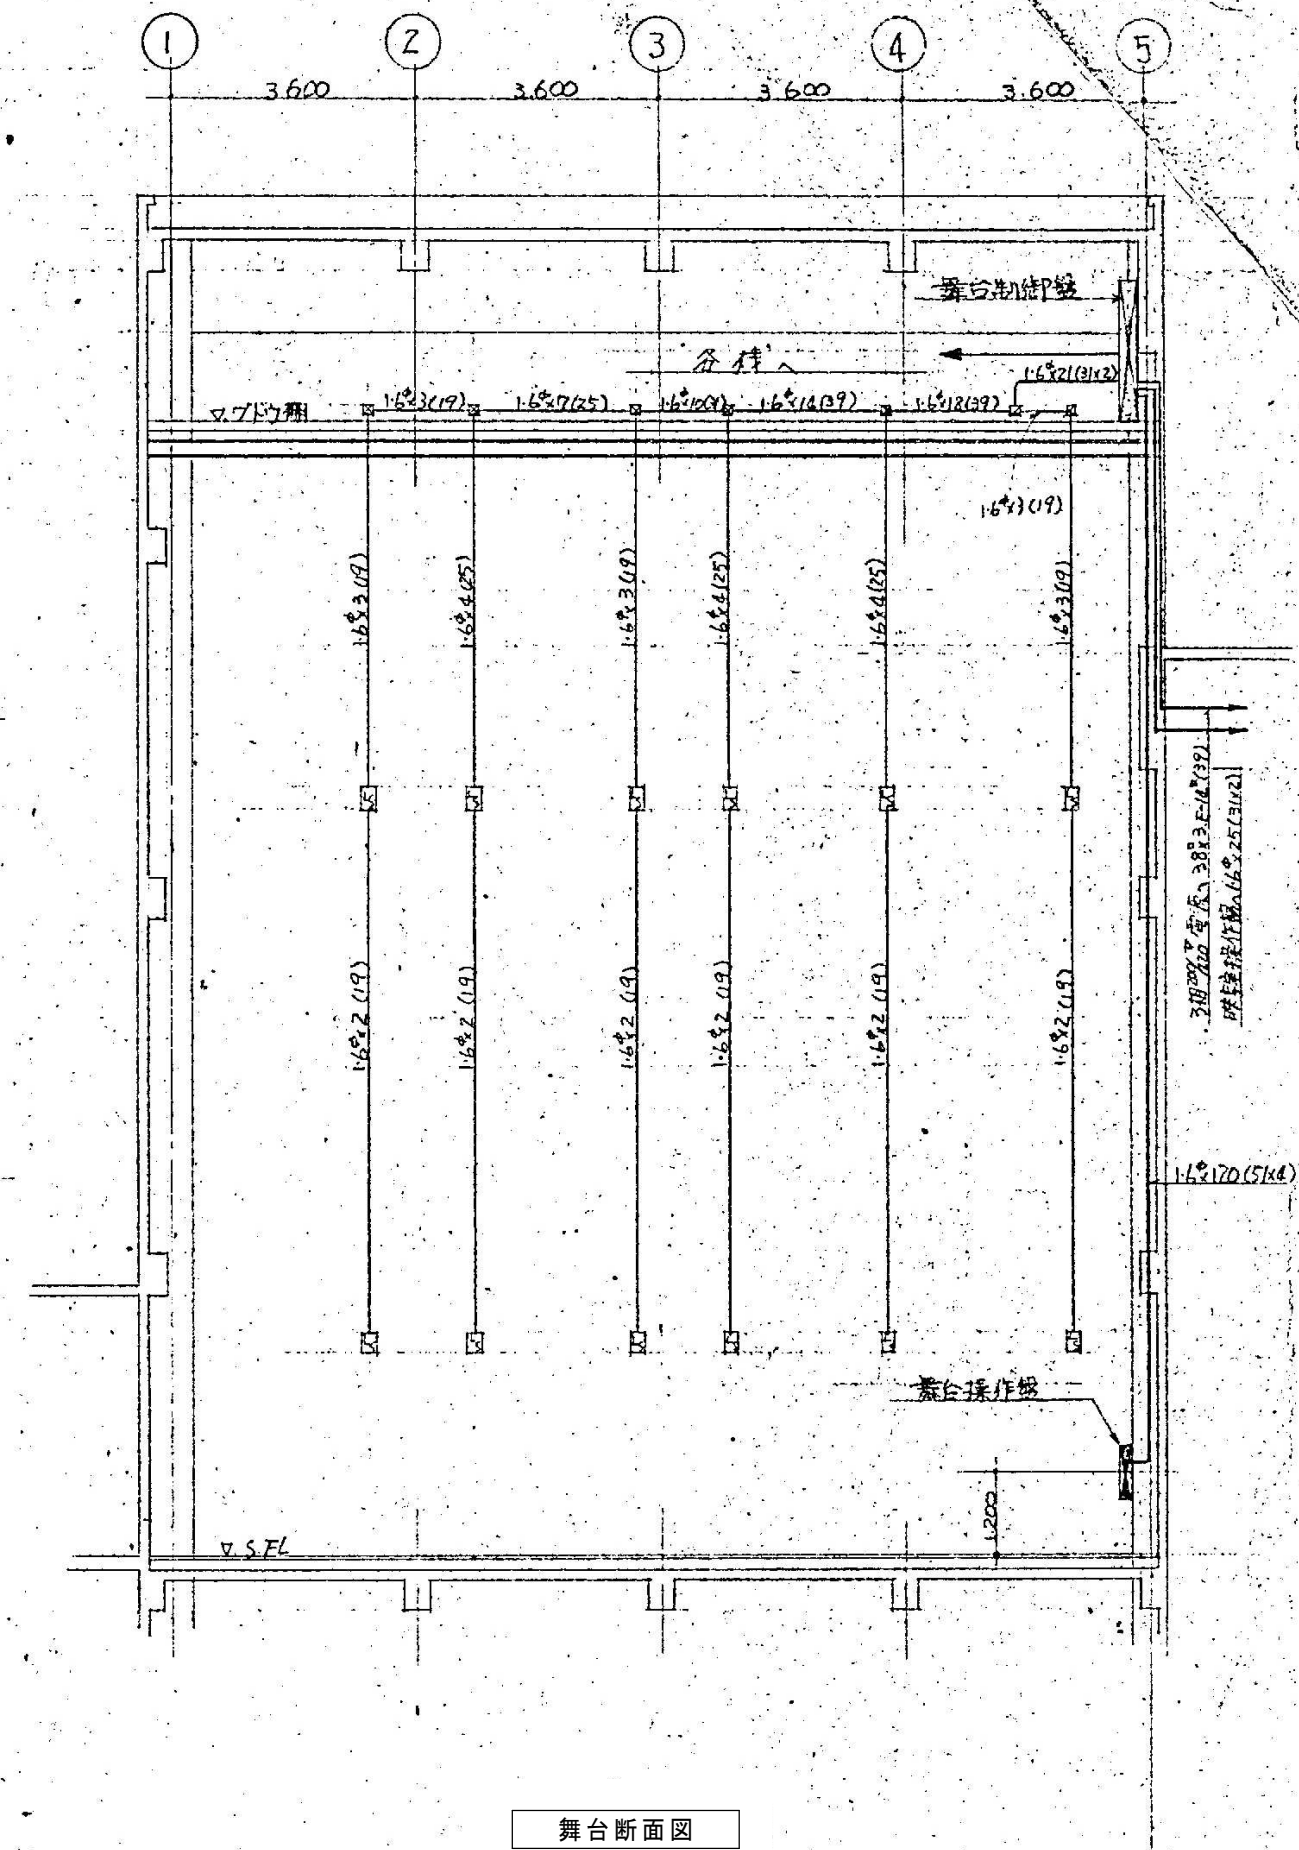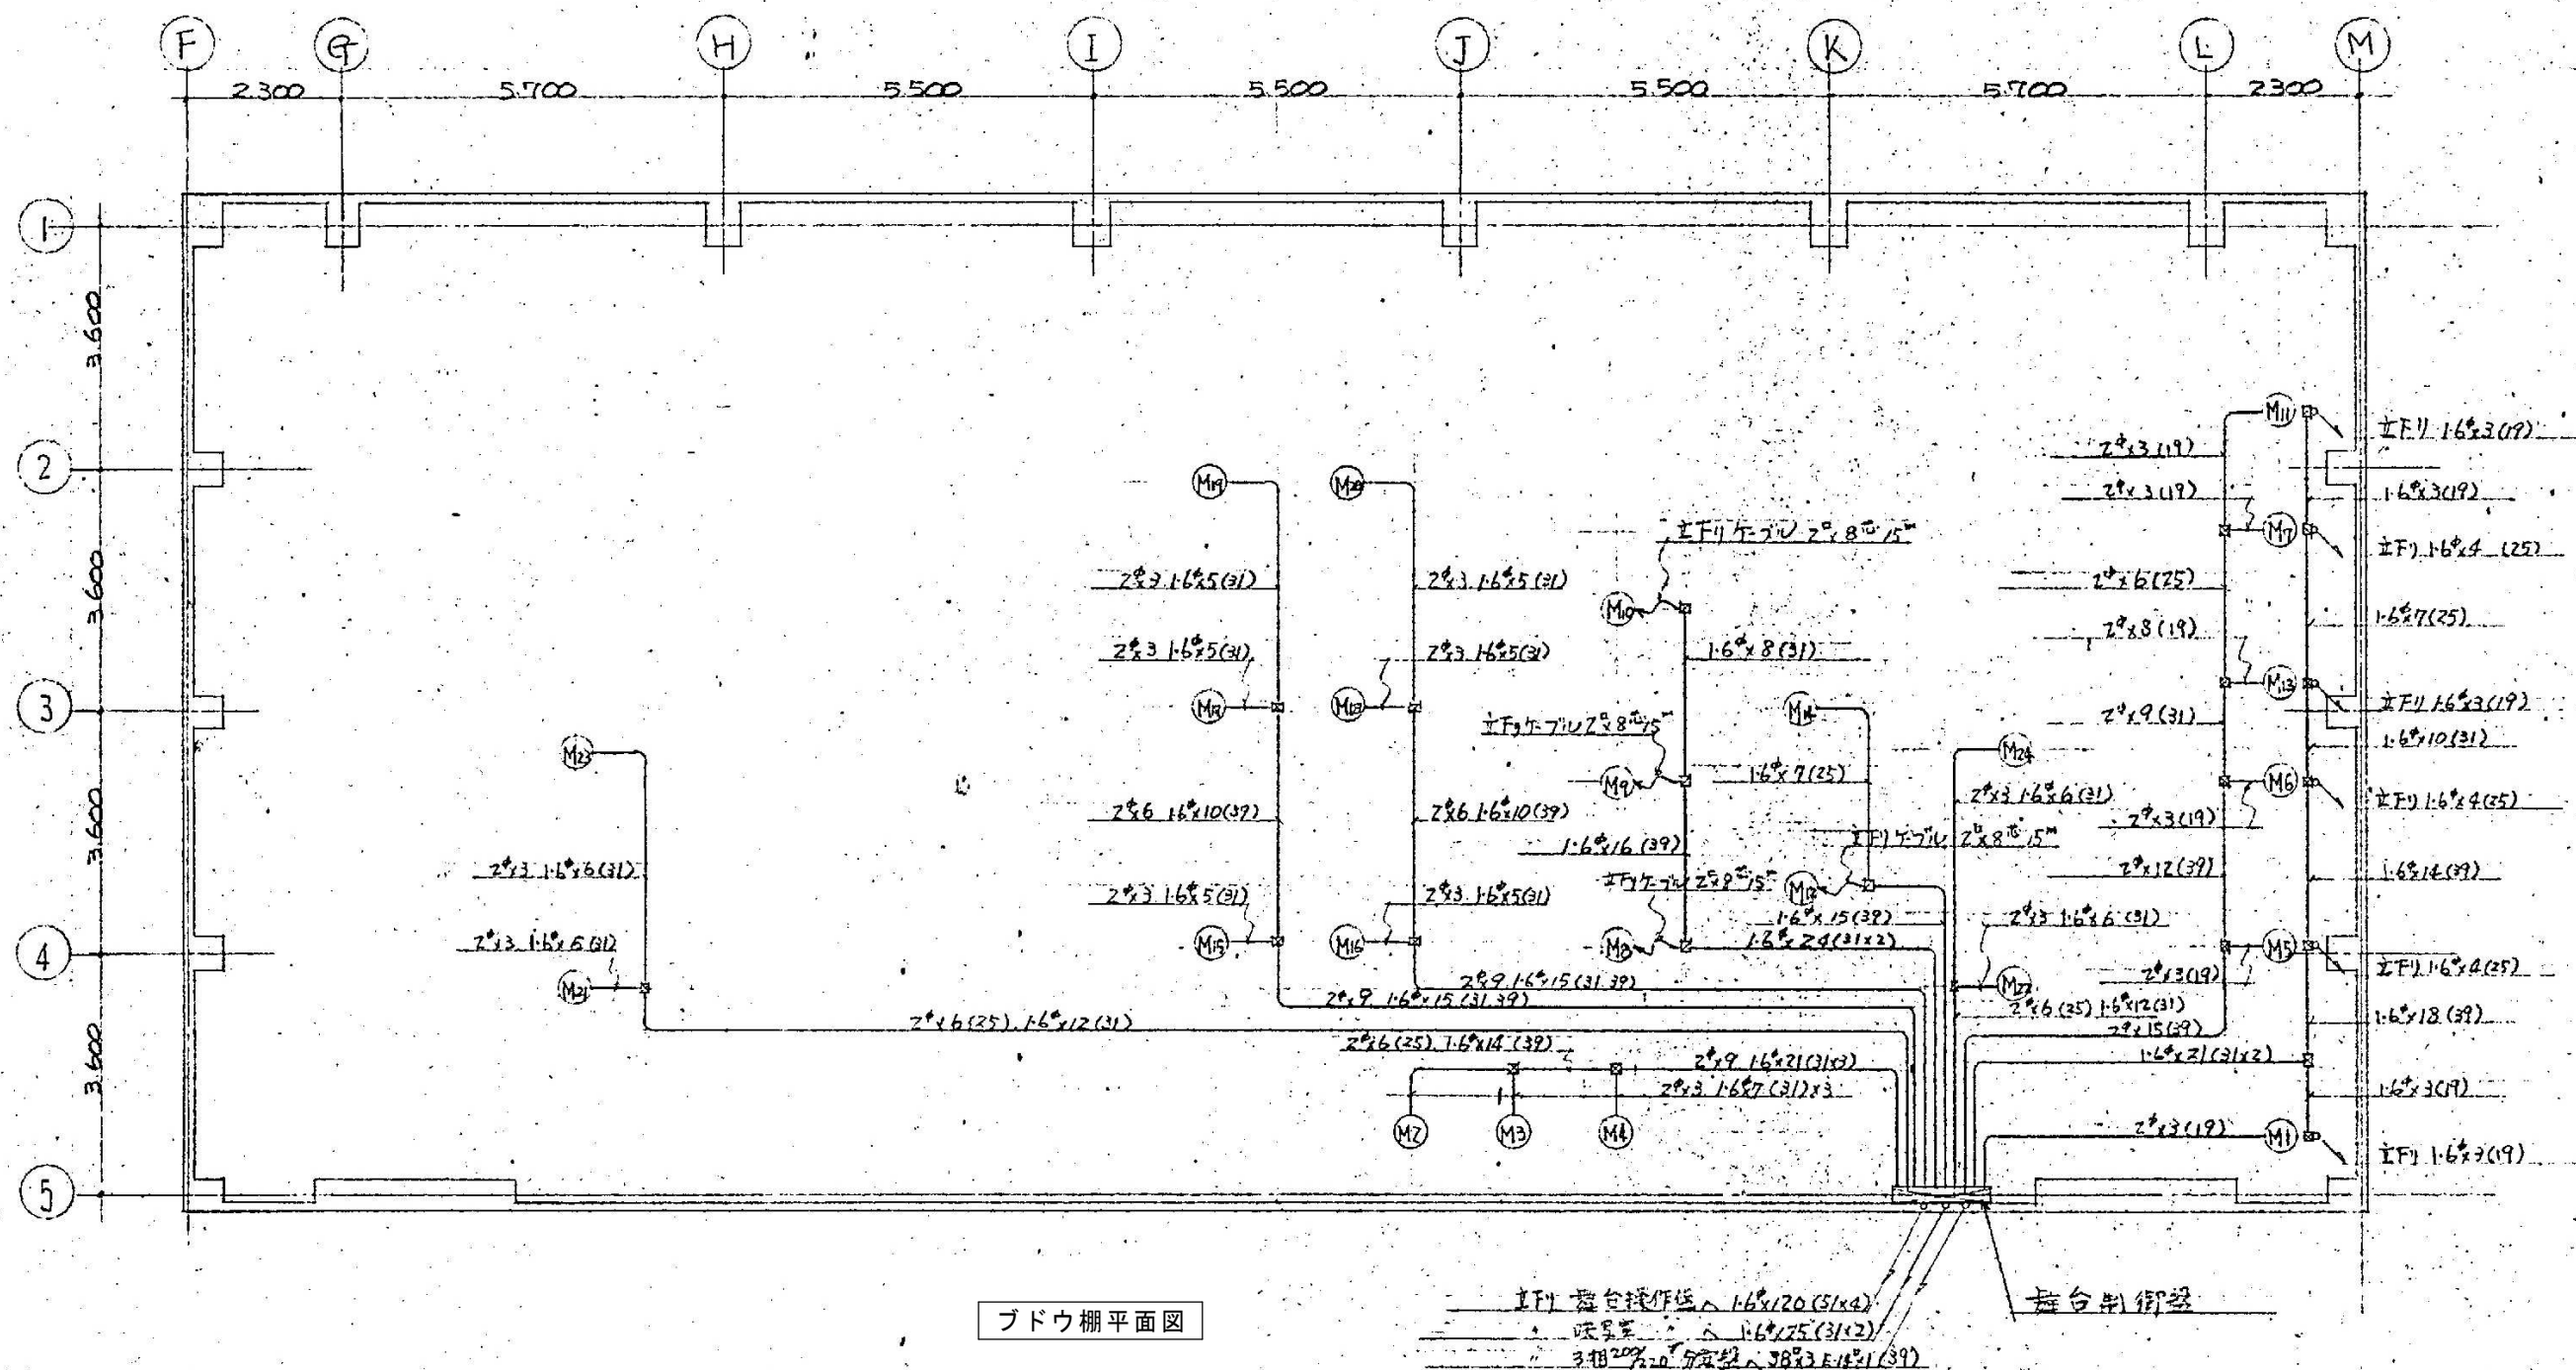

電動機容量

NO	名称	容量	備考	NO	名称	容量	備考
M1	縦吊機	2.2kw		M14	引割幕	0.4kw	
M2	横リ・縦吊機	0.75kw		M15	側面反射板	2.2kw	
M3	〃	2.2kw		M16	〃	2.2kw	
M4	〃	2.2kw		M17	〃	2.2kw	
M5	天井反射板(1)	2.2kw		M18	〃	2.2kw	
M6	〃 (2)	2.2kw		M19	〃	2.2kw	
M7	〃 (3)	2.2kw		M20	〃	2.2kw	
M8	〃 側面(1)	0.75kw		M21	照明タワー	1.5kw	
M9	〃 (2)	0.75kw		M22	〃	1.5kw	
M10	〃 (3)	0.75kw		M23	〃	1.5kw	
M11	正面反射板	2.2kw		M24	〃	1.5kw	
M12	カットマスク	0.2kw					
M13	スクリーン	1.5kw					

舞台平面図

舞台断面図