



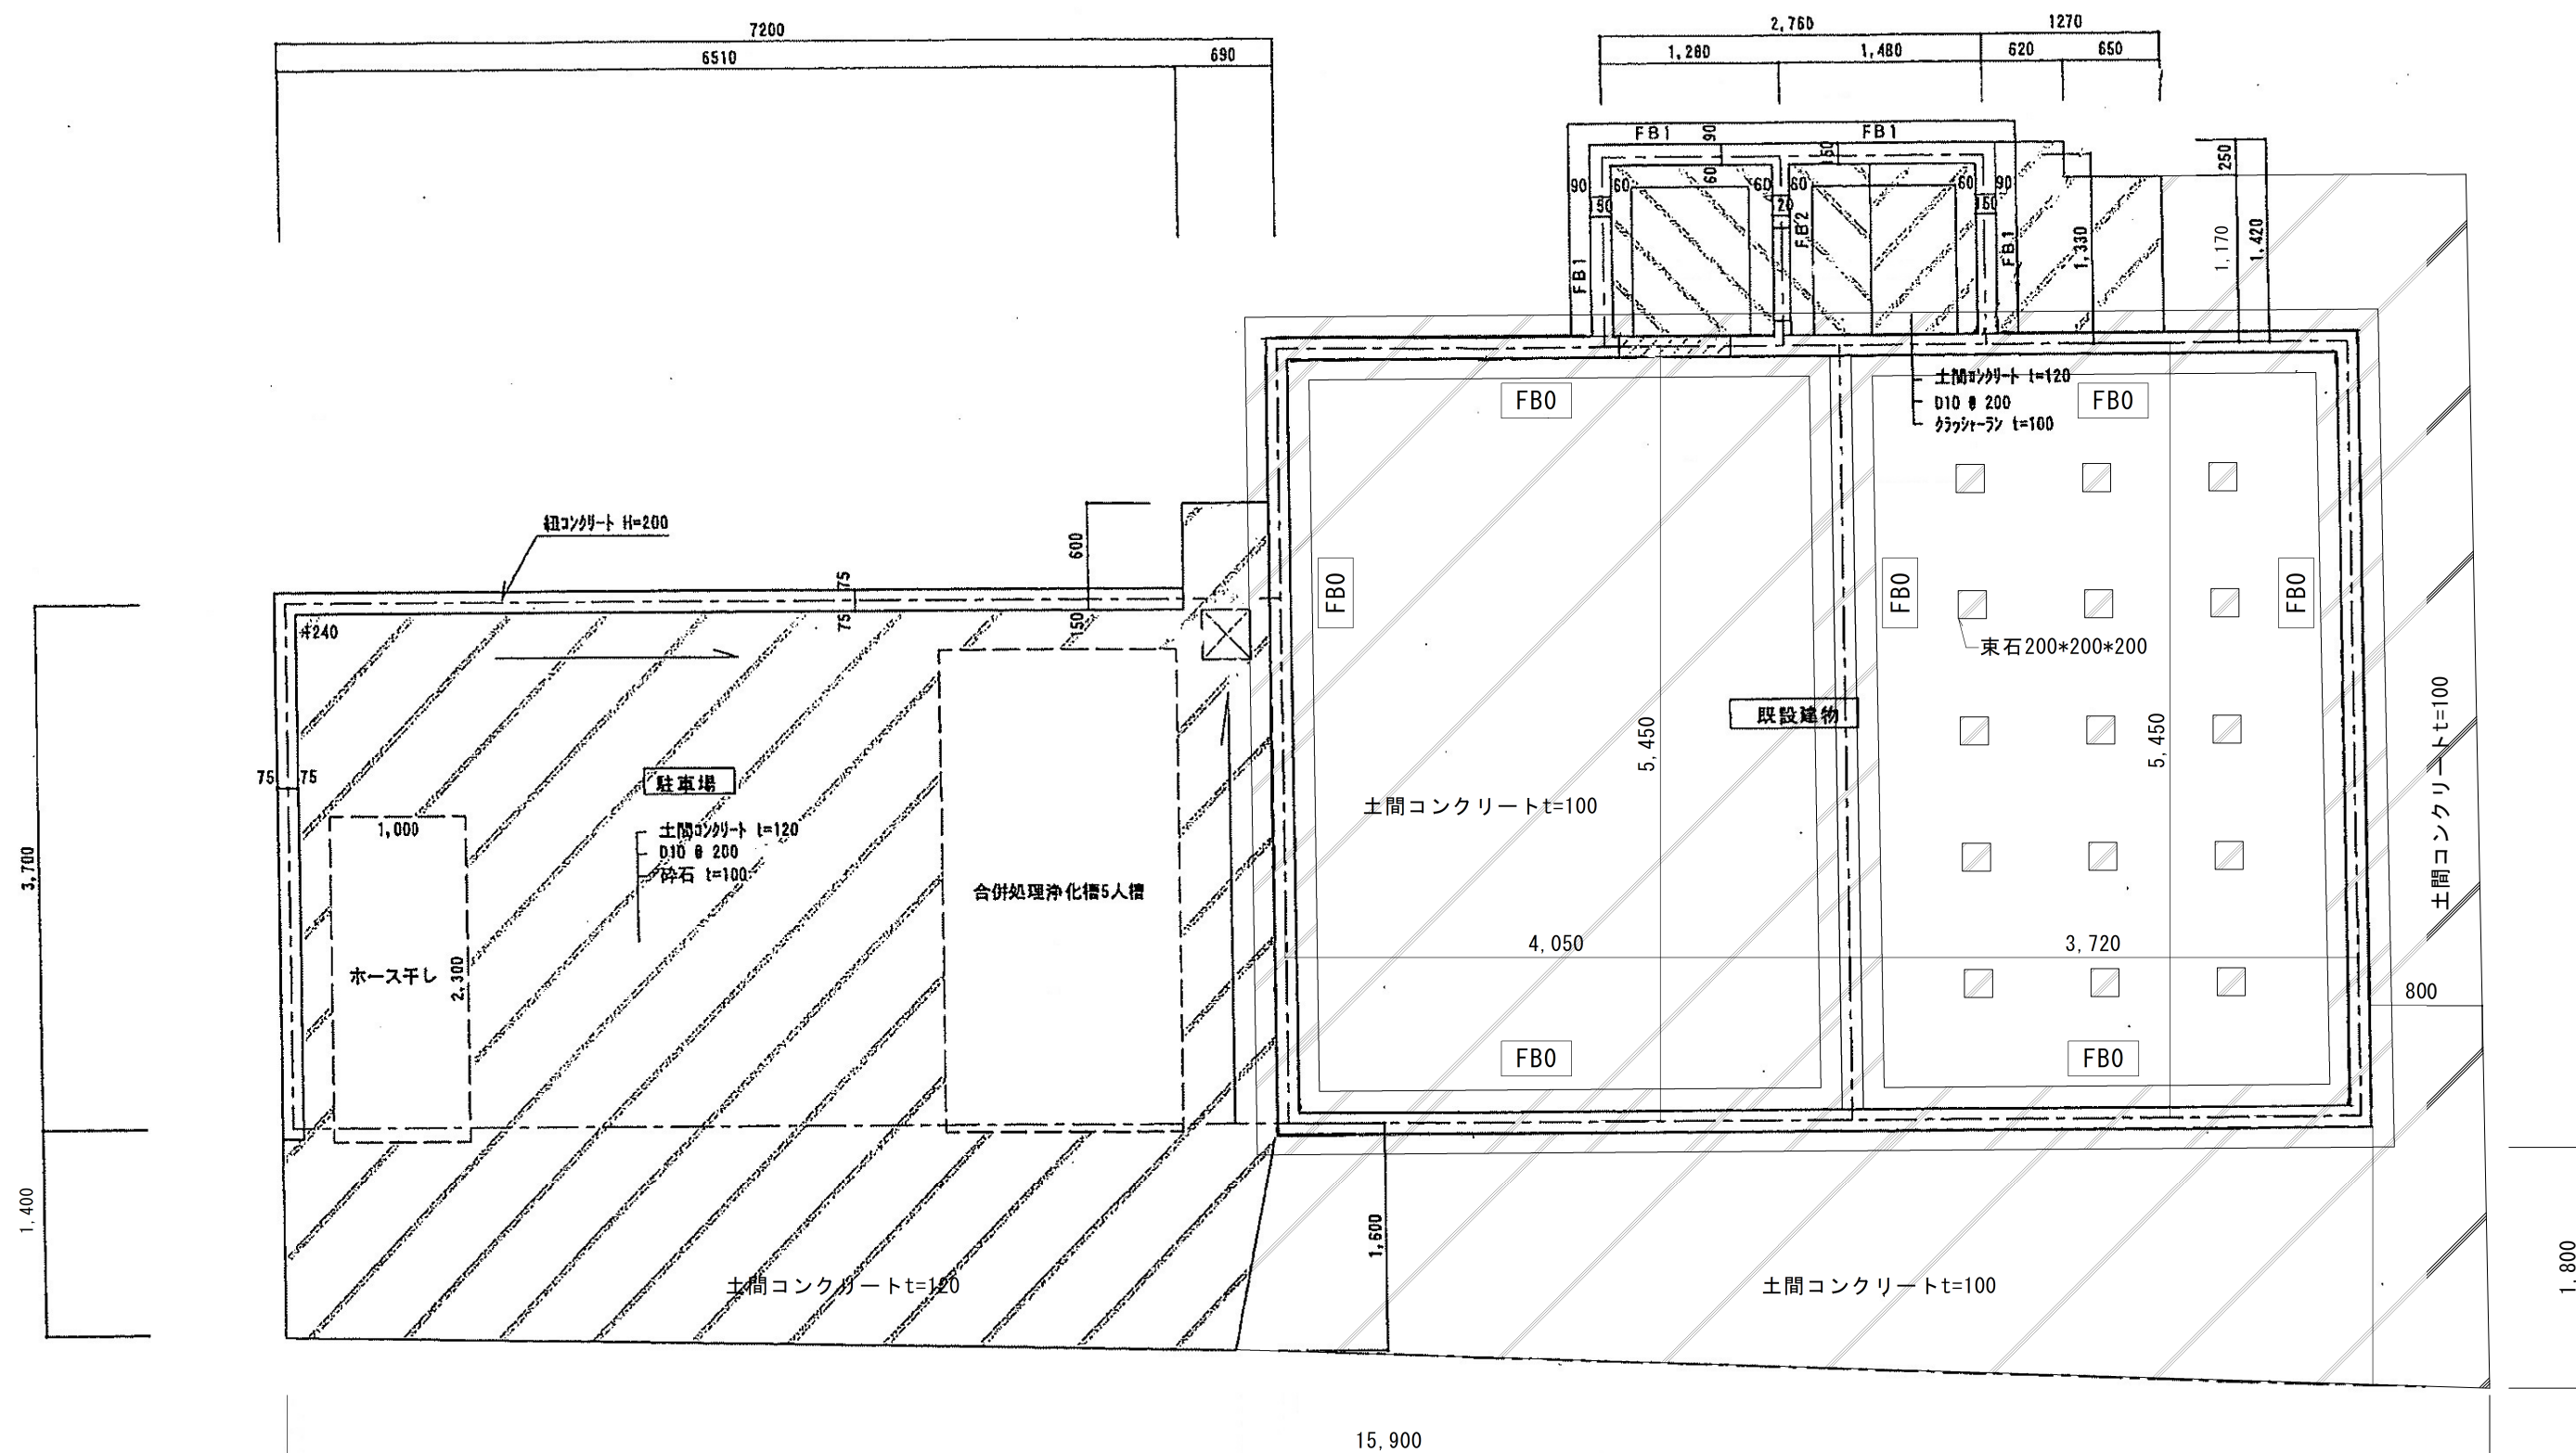


基礎伏図 S=1/50

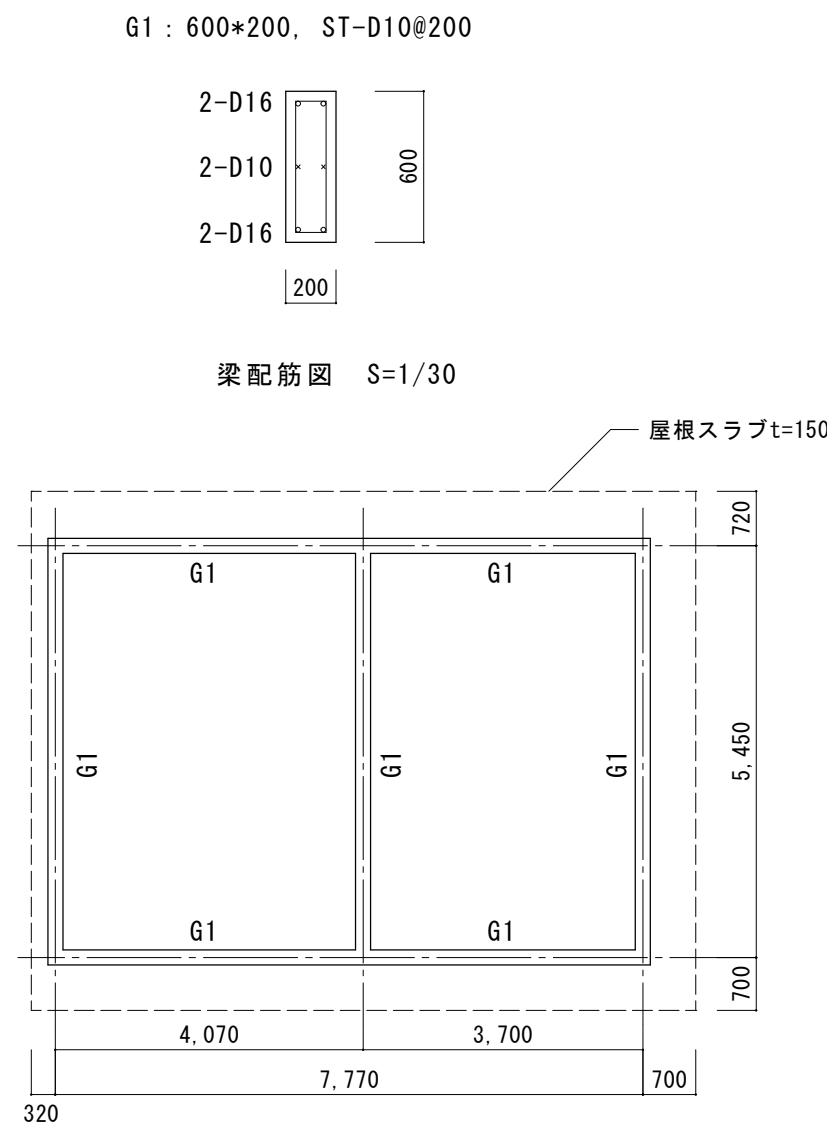


梁配筋図 S=1/30


梁伏図 S=1/100

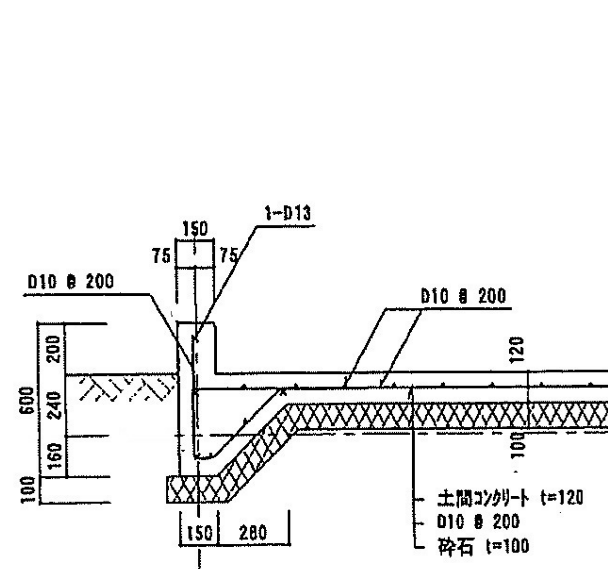


駐車場土間及び立上り 配筋図
S=1/30

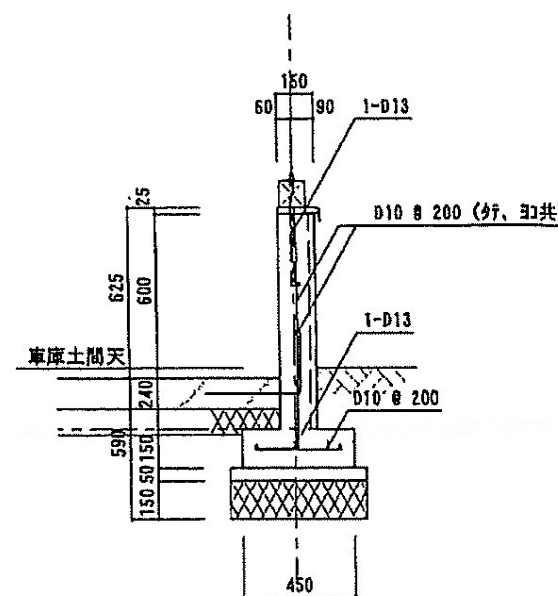

FB1 配筋図
S=1/30


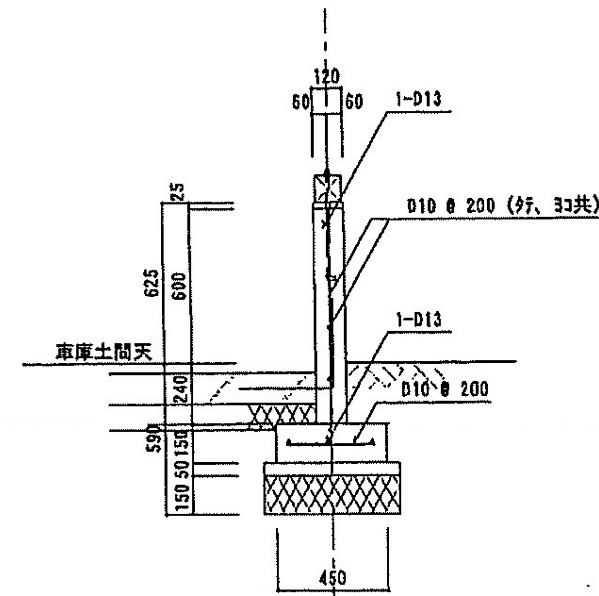


FB2 配筋図
S=1/30

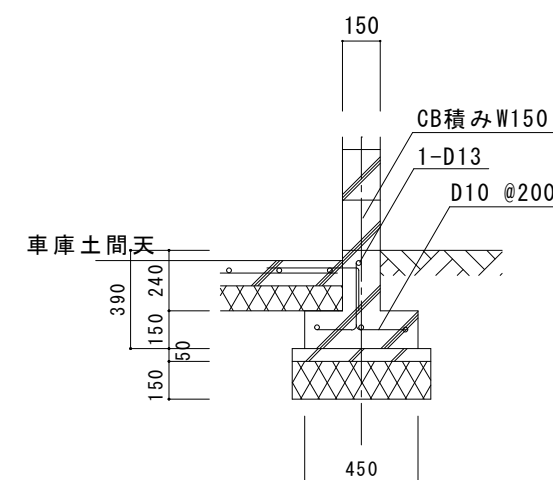


FB0 配筋図
S=1/30

阿南市辰巳町1番地33 阿南市 消防本部警防課 TEL (0884) 22-3796 FAX (0884) 23-1498		●工事名 旧福井分団第三班詰所除却工事	●縮尺 1/30, 1/50, 1/100	設計 林	図面番号 11
		●図面名 基礎伏図・基礎詳細図・梁伏図	●年月 令和8年8月		

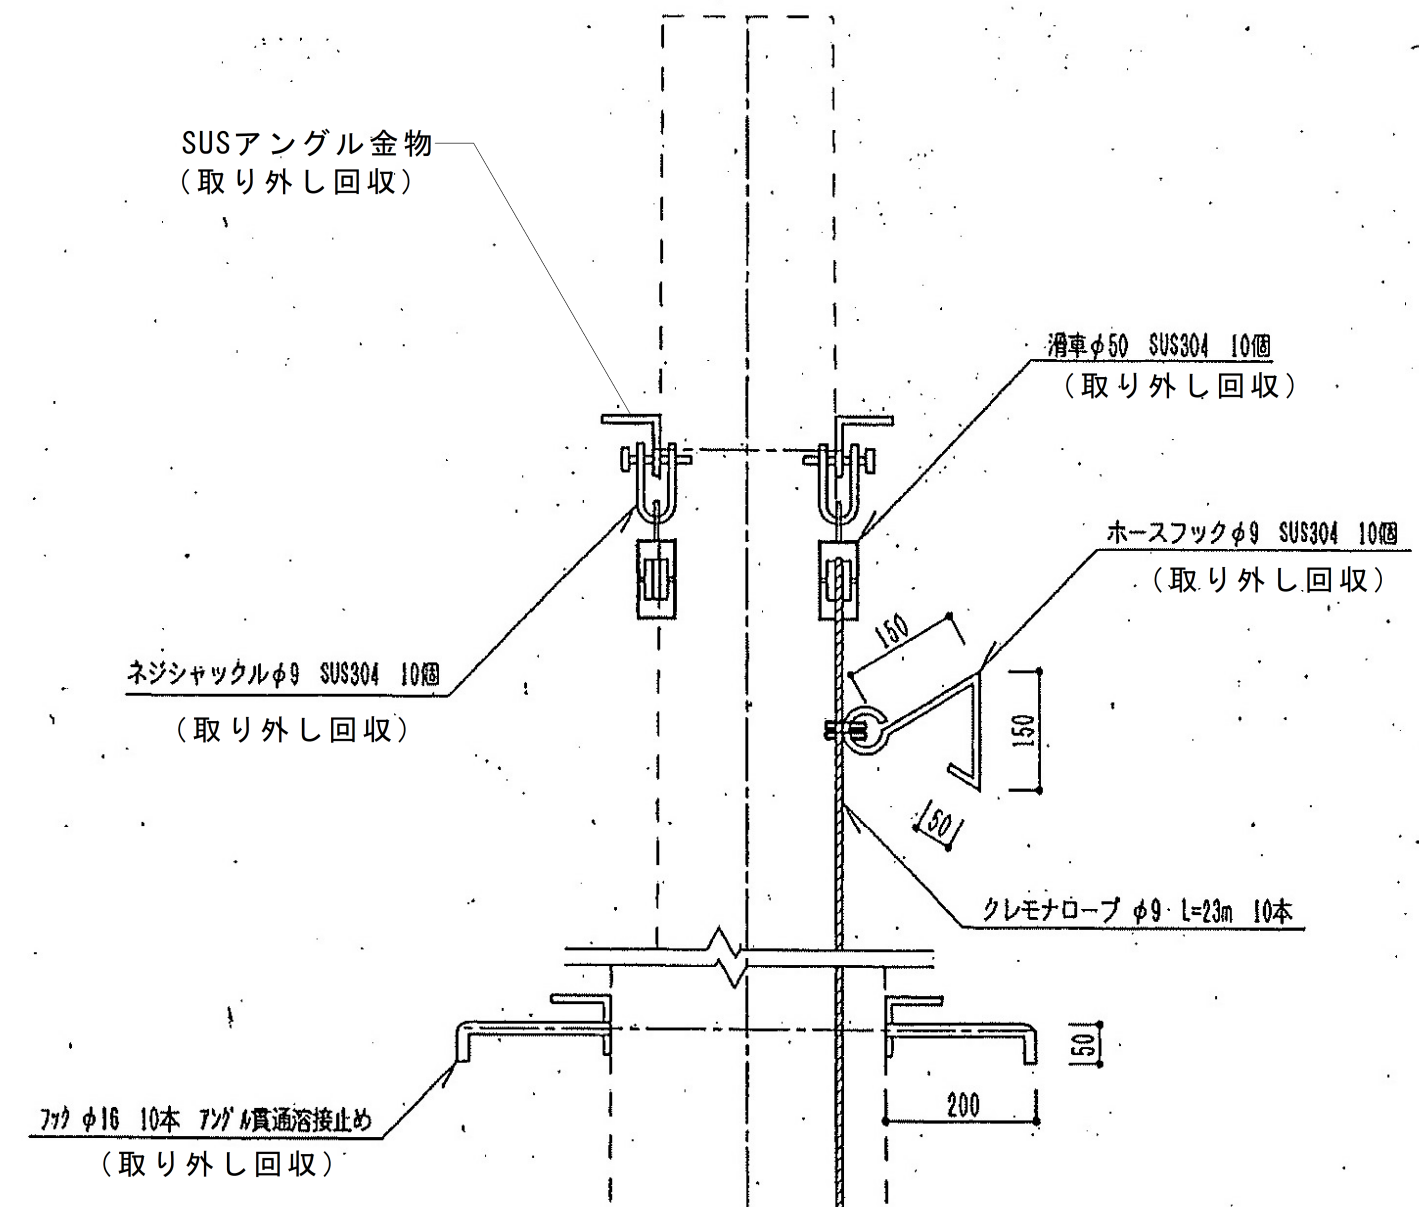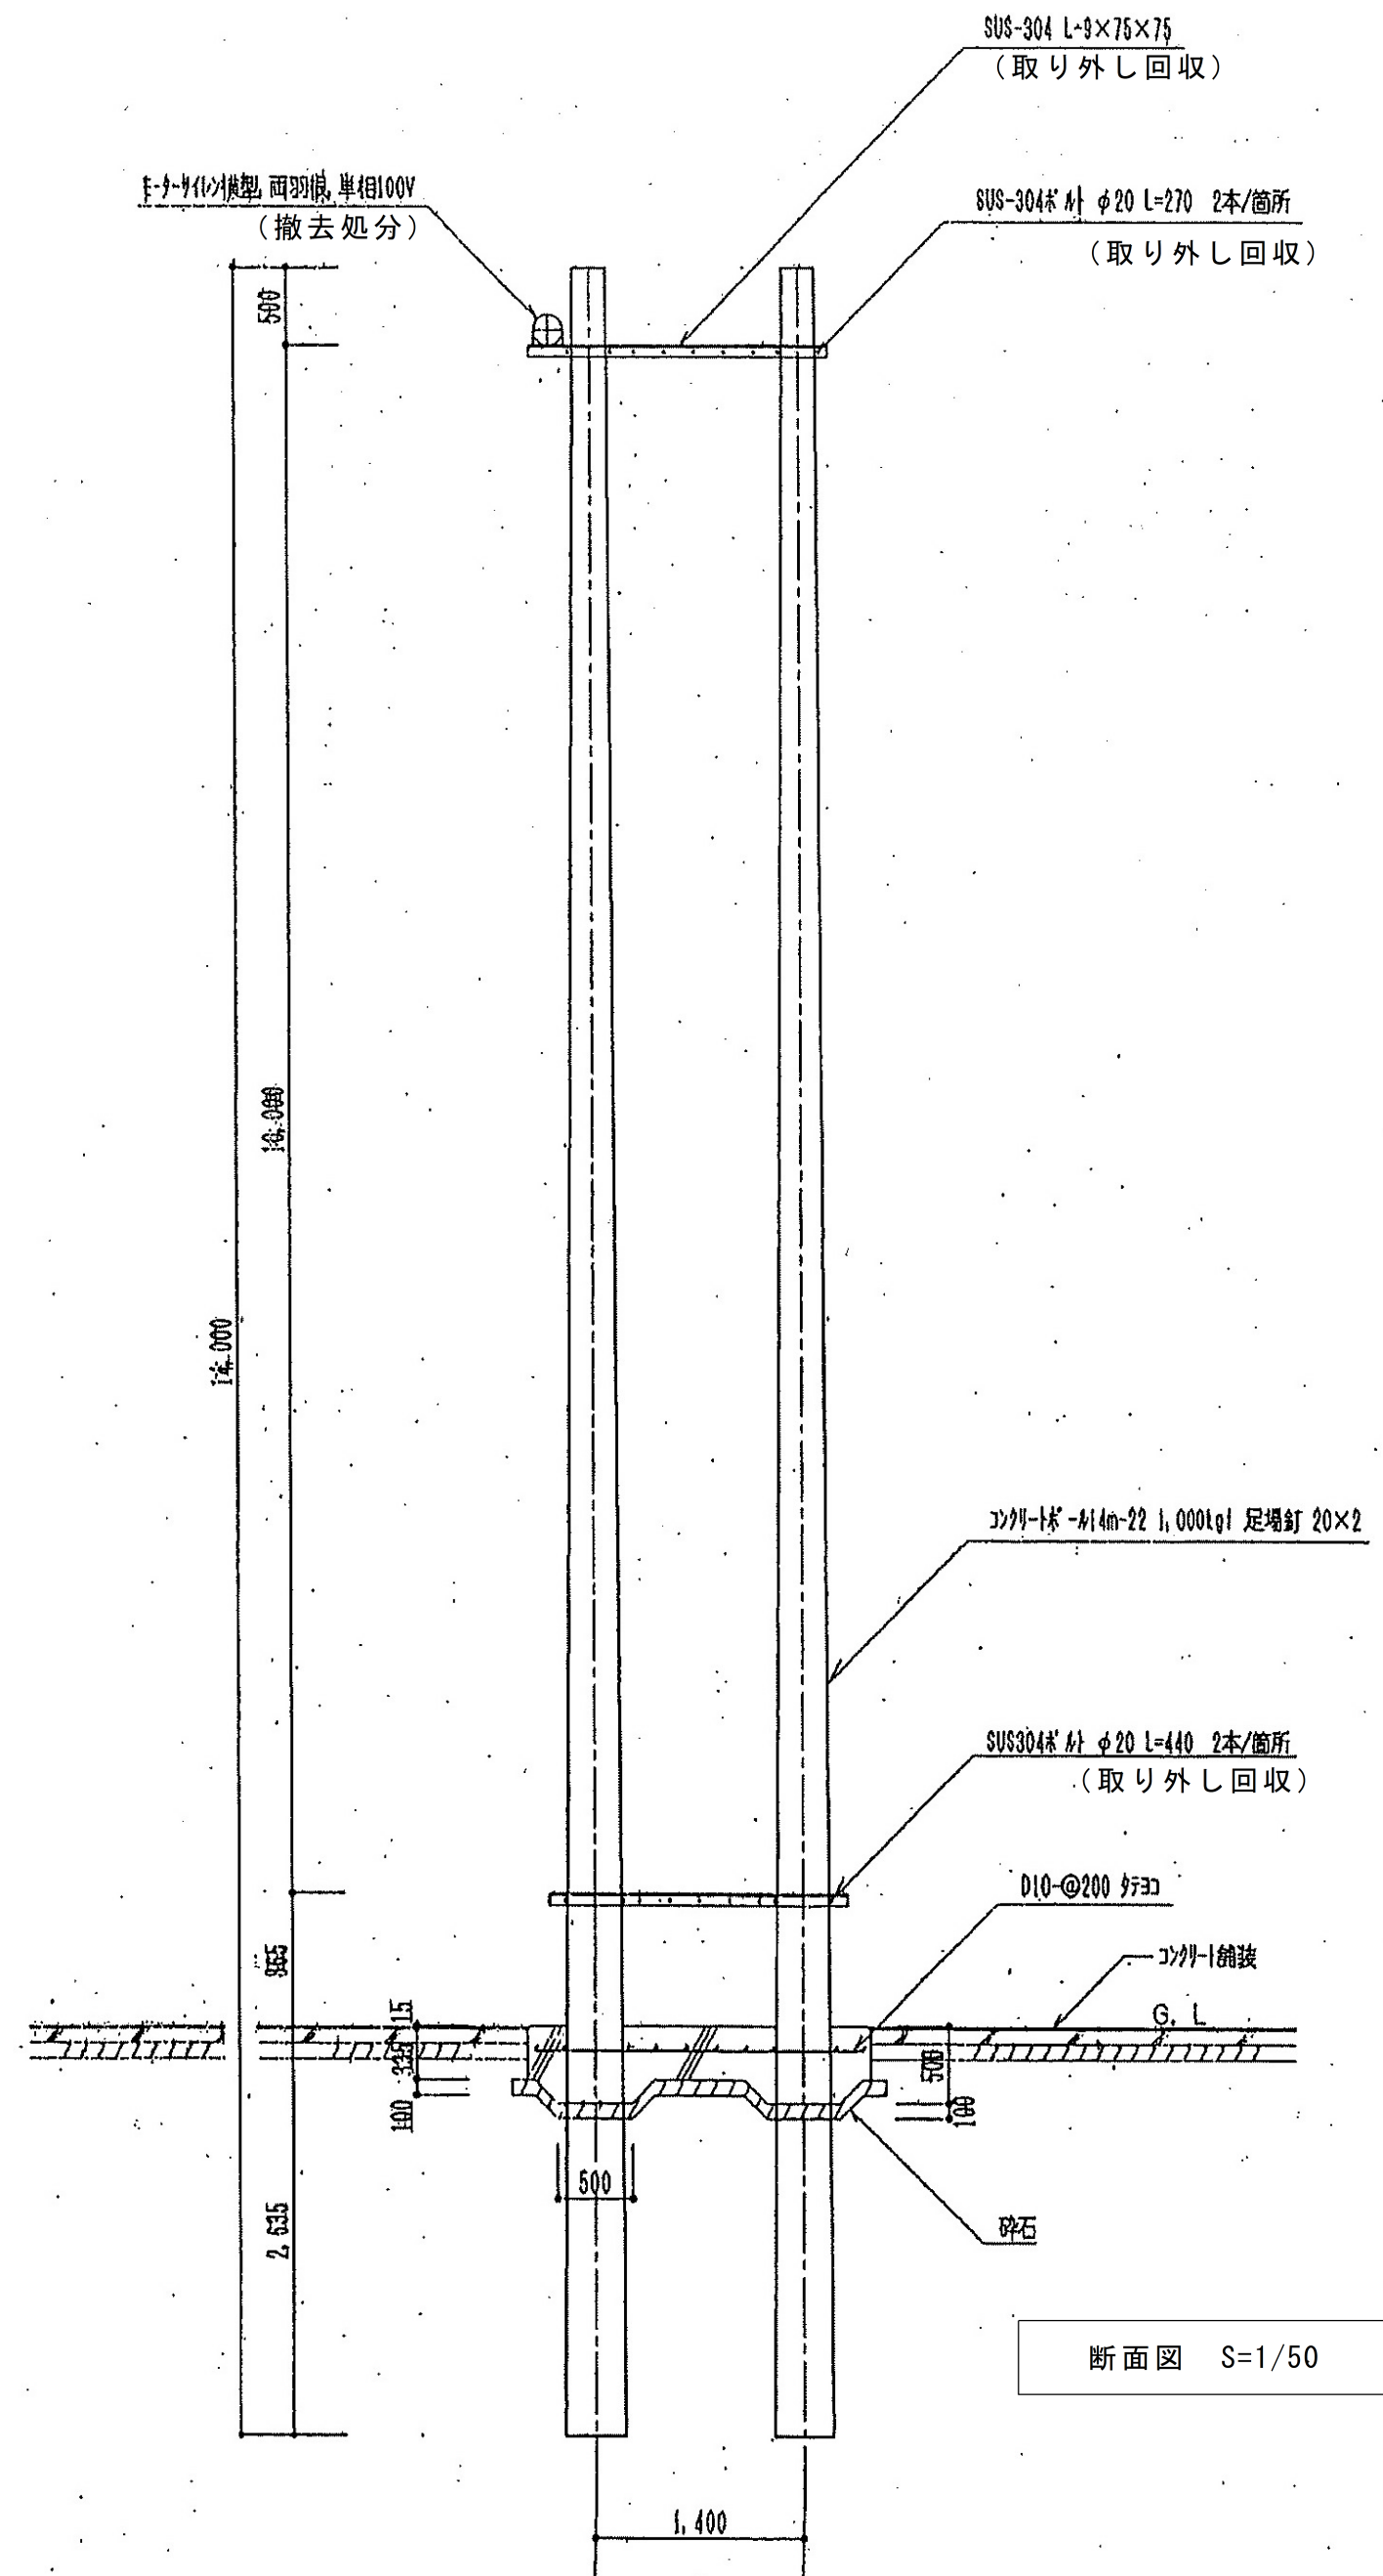

金物詳細図 S=1/10

※アングル等金物は、全て取り外し回収し、消防本部に返却すること。

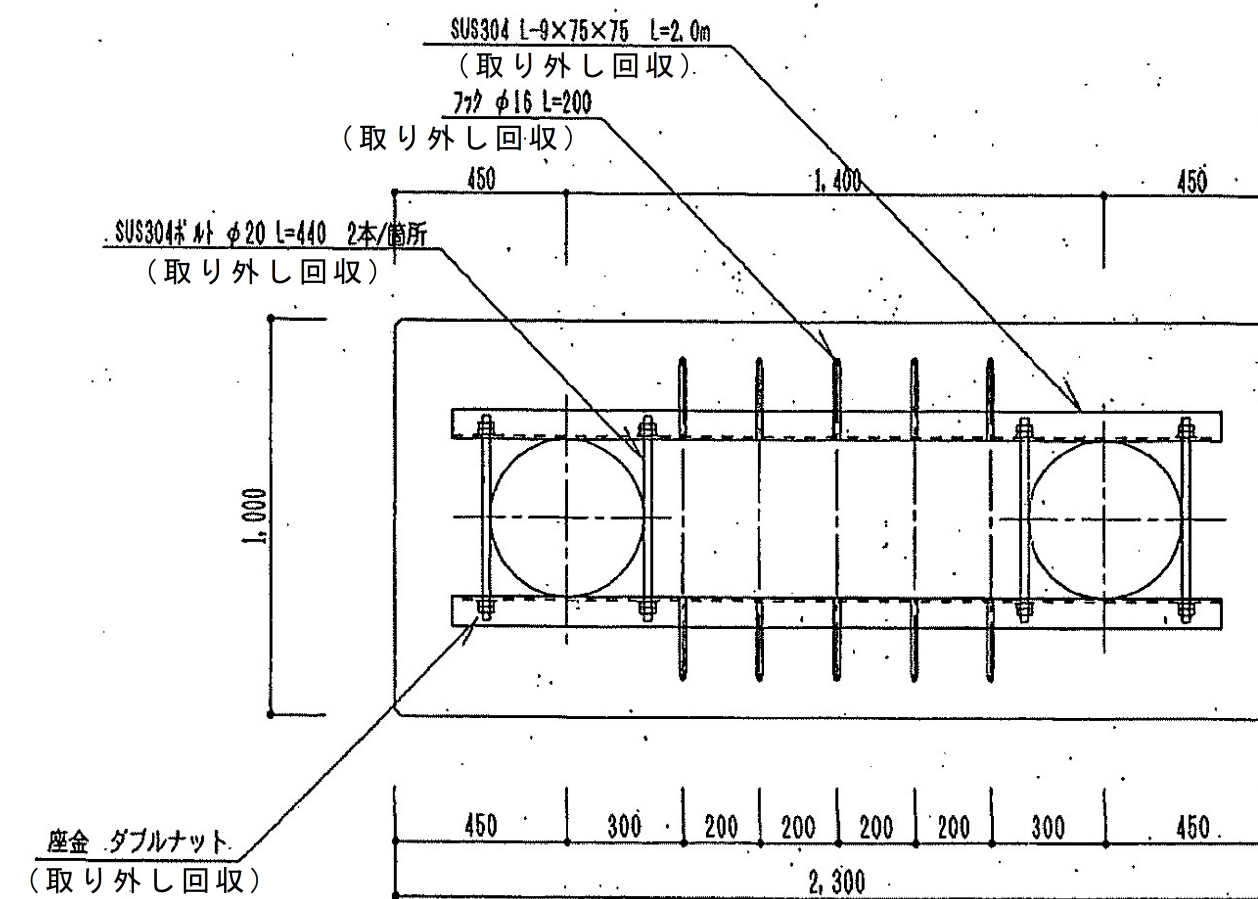


柱脚詳細図 S=1/20

	阿南市辰巳町1番地33 阿南市 消防本部警防課 TEL (0884) 22-3796 FAX (0884) 23-1498	●工事名 旧福井分団第三班詰所除却工事 ●図面名 ホース干し撤去図	●縮尺 1/10. 1/20. 1/50 ●年月 令和8年8月	設計 図面番号 林 12
--	---	--------------------------------------	------------------------------------	-----------------

器具表		
記号	品番	個数
A	FA42687FSUH（松下参考品番）	2
B	FA4222FSUH	2
C	LW56382T	2
D	HW725T	1
E	LA56418K（赤色灯）	1
F	HW275KTGPL（2P15Aコンセント プルススイッチ付）	1
I	K型モーターサイレン（750W）	1
F-1	FY-25PM2（本体） FY-25HDP2（ウエザーカバー） FY-KWA253（木枠）	1
F-2	F-08PDP7D	2

図中特記なき配線配管は下記のとおりとする	
電灯設備	図中特記無き場合の配線は、第1負荷まではVVF2.0-2C、以降はVVF1.6-2Cとする。 二重天井内は、ケーブル（VVF）ころがし配線工事とする。 露出配線部分は、ねじなし電線管（E16）にて保護とする。
コンセント設備	図中特記無き場合の配線はVVF2.0-2Cとする。 二重天井内は、ケーブル（VVF）ころがし配線工事とする。 露出配線部分は、ねじなし電線管（E16）にて保護とする。
幹線ケーブル	図中特記無き場合の配線はCV8sq-3C（E25）とする。
モーターサイレン設備	図中特記無き場合の配線はVVF2.0-2C（HIVE22）とする。

凡例	
	天井隠ぺい配線
	露出配線
	地中埋設配線
	照明器具FL40W×2
	照明器具（露出型）FL20W×1
	照明器具（壁付型）FL20W×1
	照明器具（露出型）シーリングライト1L60W×1
	埋込スイッチ
	ブルスイッチ
	埋込コンセント（2P15A×2 スイッチボックス共）
	埋込コンセント（2P15A×1 スイッチボックス共）
	防水コンセント（2P15A×3 ET×1 スイッチボックス共）
	電力量計器箱
	分電盤
※図面上に明記されている器具及び配線等は参考とする。	
※図面上に明記されている器具は全て撤去処分とする。	
また、図面上に明記されていない器具についても市担当者の指示に従い本工事内で撤去すること。	
※調査分析の結果、PCBを含む恐れのある機種は養生の上、調書を添えて引き渡しとする。	

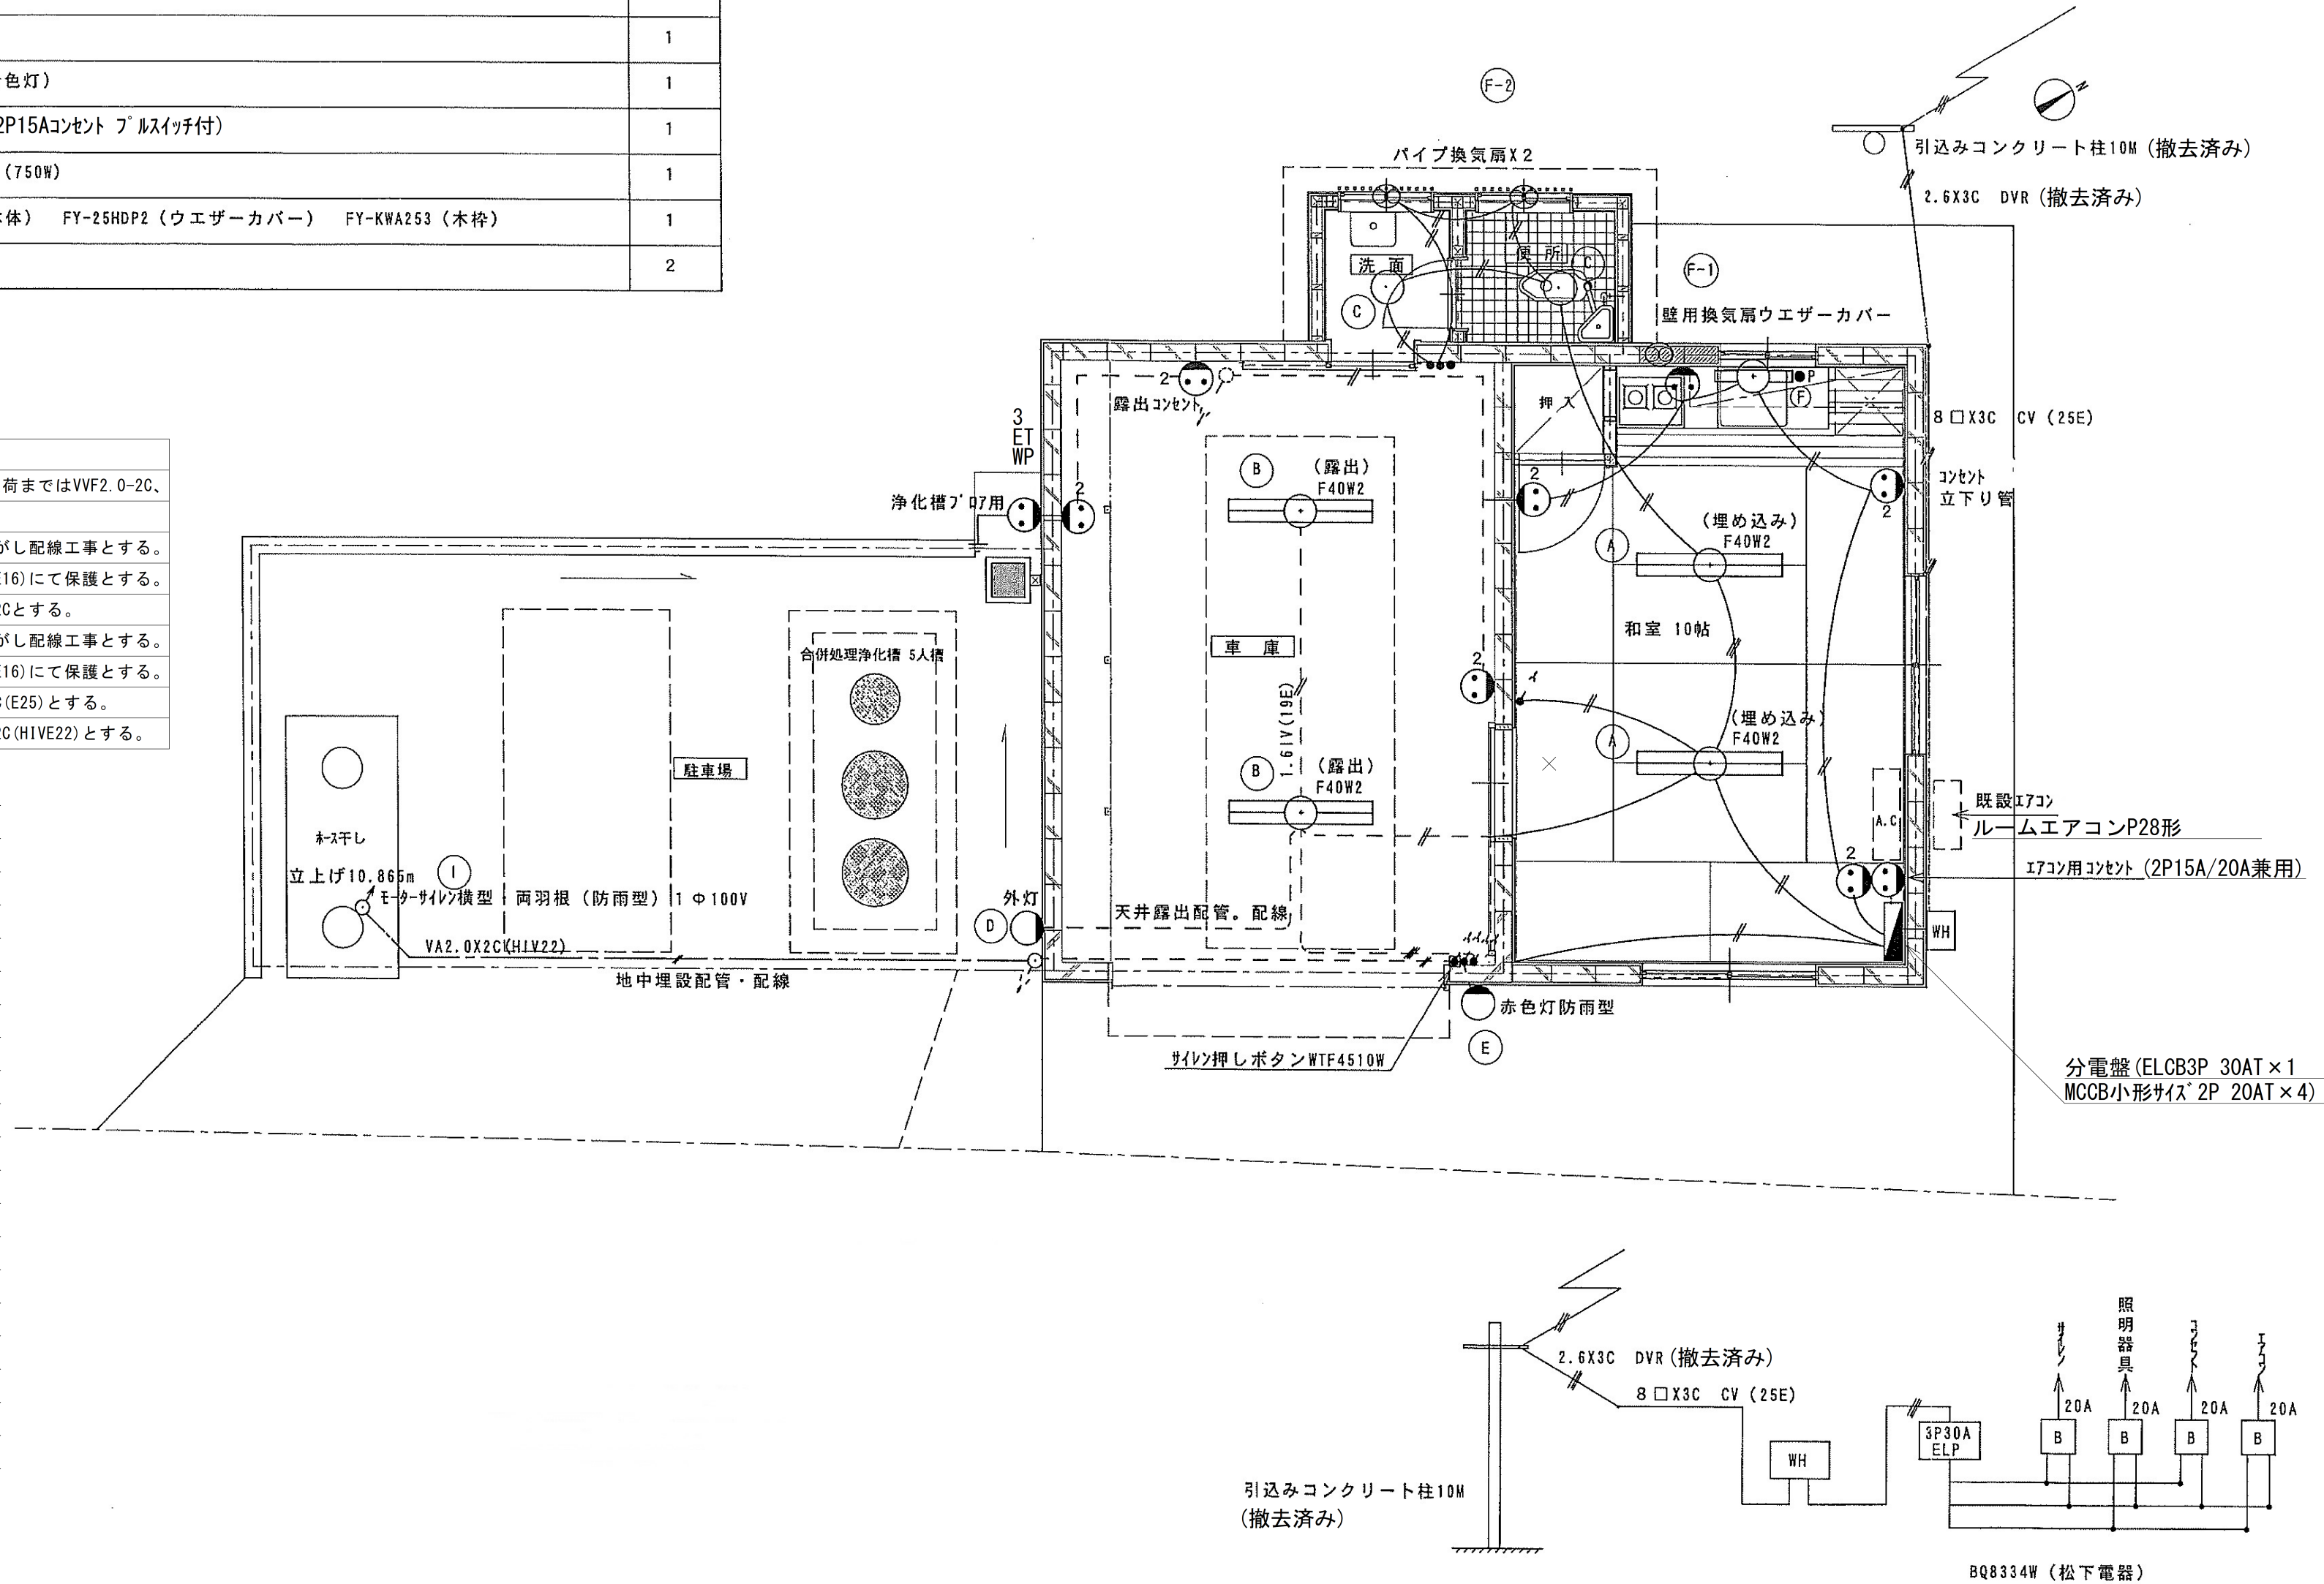



	阿南市辰巳町1番地33 阿南市 消防本部警防課 TEL (0884) 22-3796 FAX (0884) 23-1498	●工事名 旧福井分団第三班詰所除却工事	●縮尺 1/50	設計 林	図面番号 13
		●図面名 電気設備撤去平面図	●年月 令和8年8月		

樹リスト

記号	名称	距離 (M)	基準深さ (mm)	蓋	備考	樹サイズ
A	インポート樹		300	樹脂蓋 (みかげ)	ビニマス	φ150
B	インポート樹	1.86	319	樹脂蓋 (みかげ)	ビニマス	φ150
C	インポート樹	2.22	342	樹脂蓋 (みかげ)	ビニマス	φ150
D	インポート樹	1.80	360	樹脂蓋 (みかげ)	ビニマス	φ150
E	インポート樹	2.76	388	樹脂蓋 (みかげ)	ビニマス	φ150
F	インポート樹		565	鑄鉄防護蓋	ビニマス	φ150
G	インポート樹	5.53	621	樹脂蓋 (みかげ)	ビニマス	φ150
H	インポート樹	3.34	655	樹脂蓋 (みかげ)	ビニマス	φ150
I	インポート樹	6.12	717	樹脂蓋 (みかげ)	ビニマス	φ150
1	雨水樹		300	樹脂製格子蓋	樹脂製樹	□300
2	雨水樹	2.23	323	樹脂製蓋	樹脂製樹	□300
3	雨水樹	3.27	356	樹脂製蓋	樹脂製樹	□300
4	雨水樹	4.26	399	樹脂製蓋	樹脂製樹	□300
5	雨水樹	2.17	421	樹脂製蓋	樹脂製樹	□300

凡例



給水管 HIP
排水管 VU

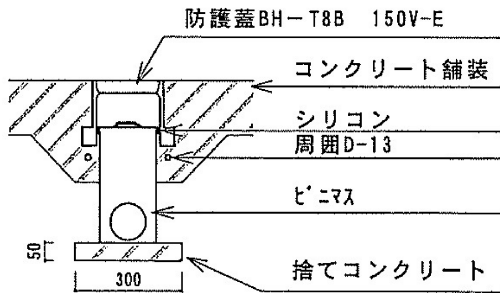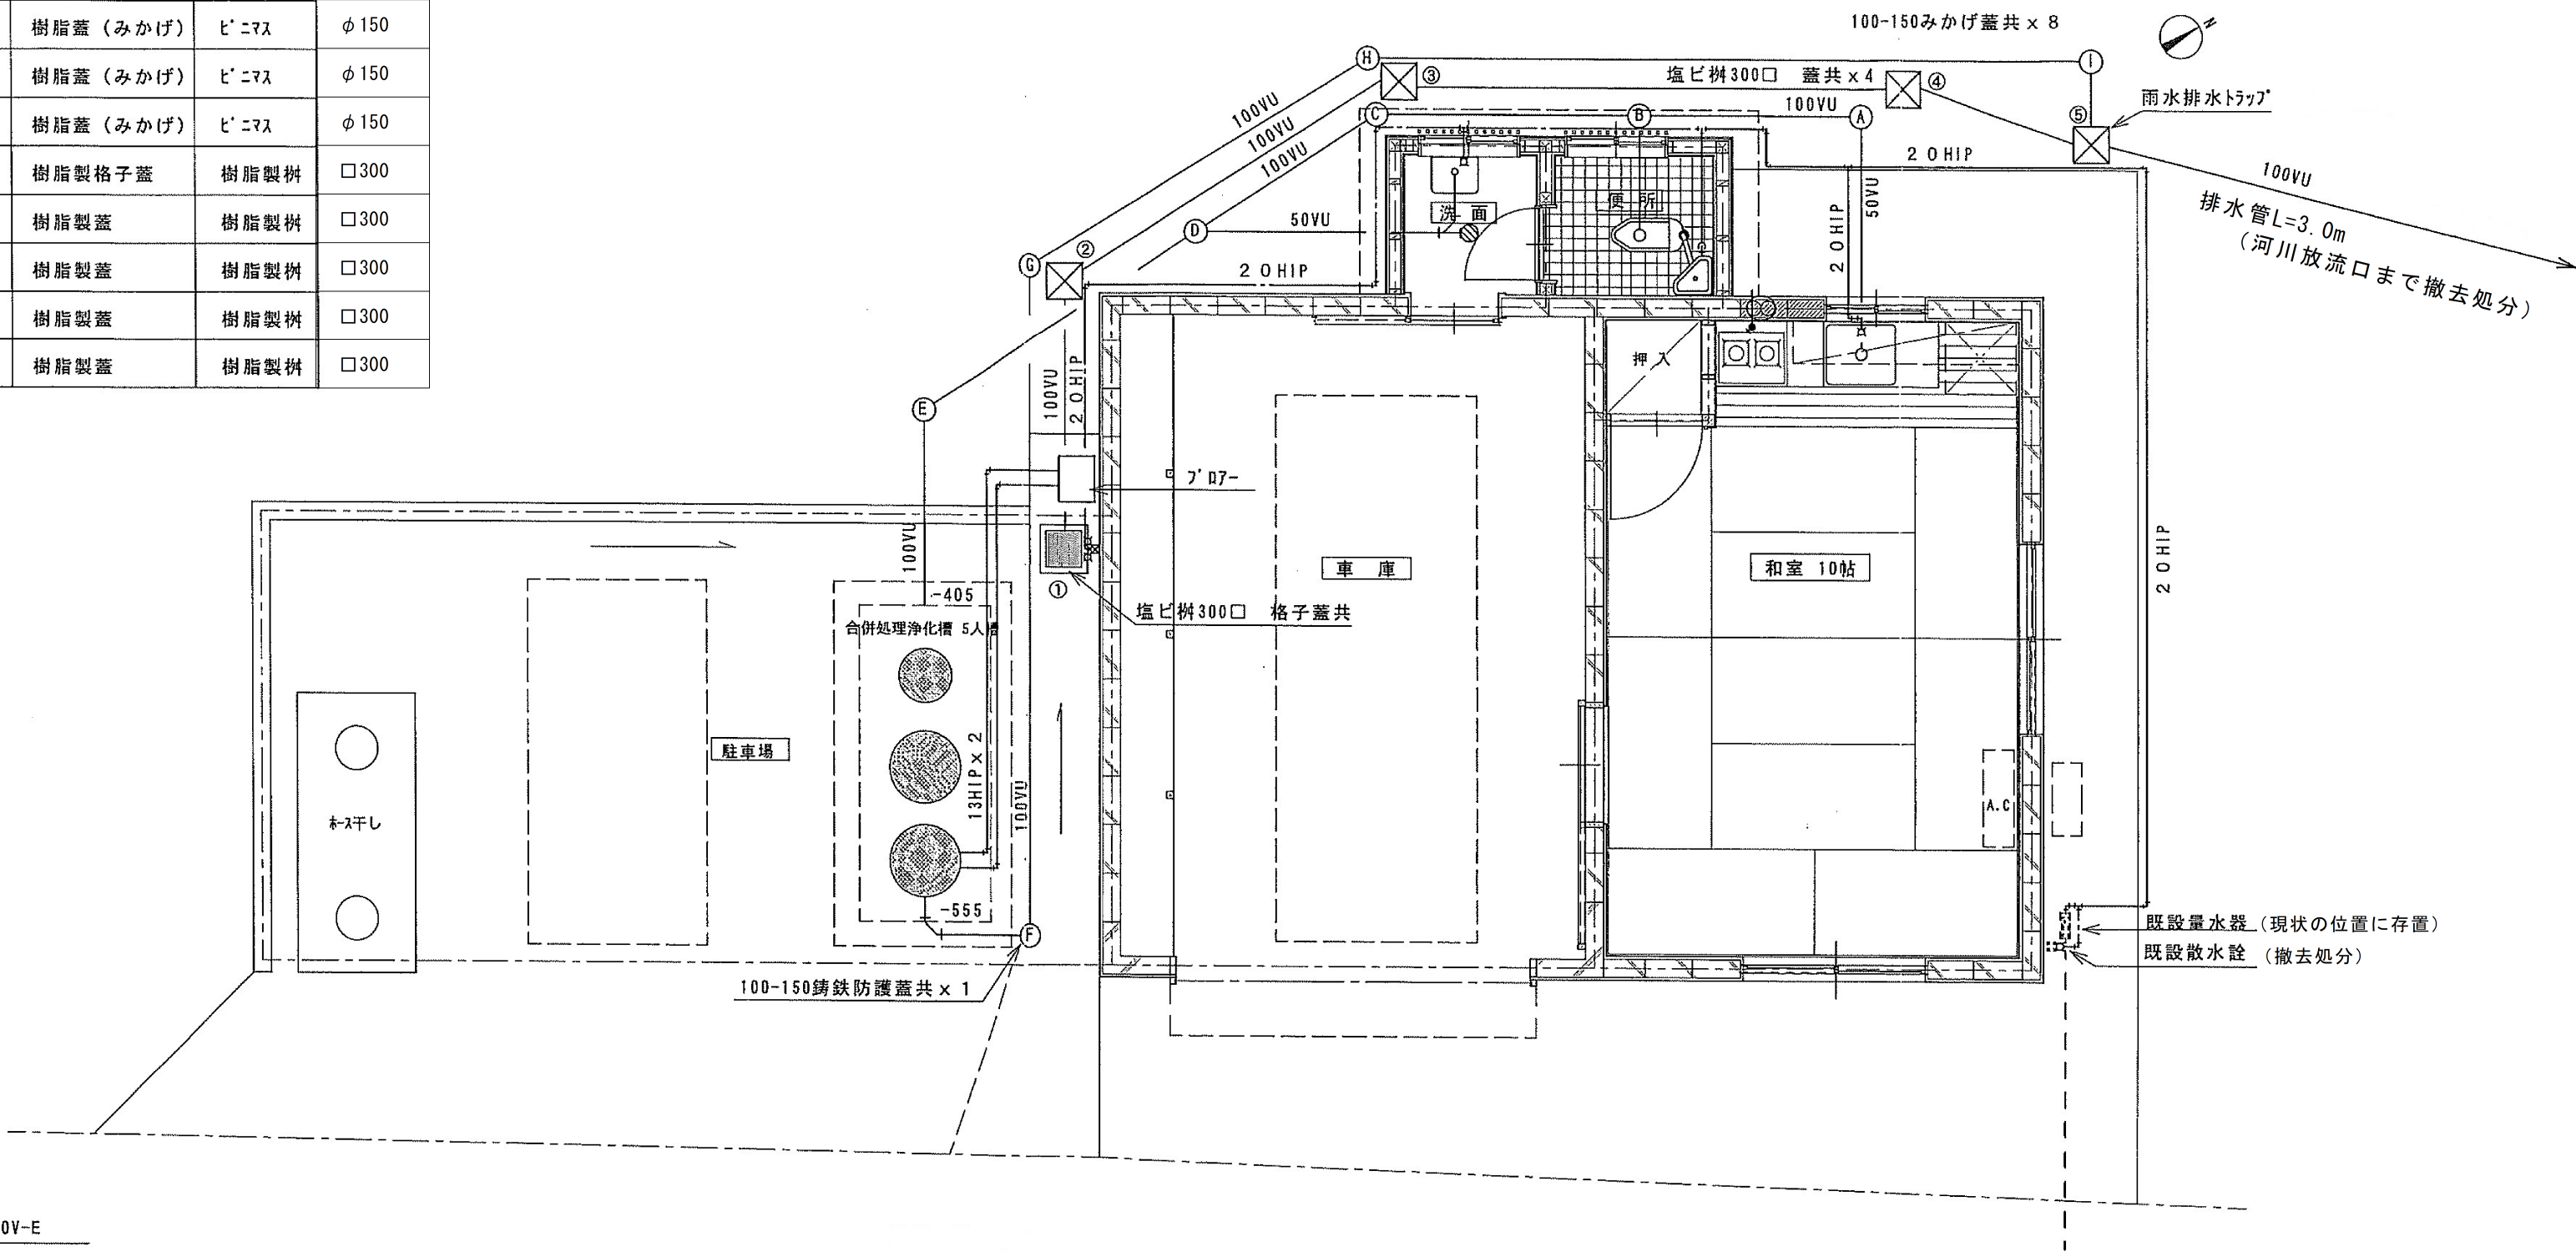

撤去平面図 S=1/50

器具表

器具名	型番	個数
兼用便器	C750AV S670B TS751ZS32 TS670FZS TS751D TS82C32 T56H5 YH50	1
洗面器	L230DS T205 T6P T4A TL230D	1
化粧棚	S3	1
散水栓 水栓柱共	T250SX	1
自在水栓	T30AR13	1
床排水金物	T5A50	1
ガスヒューズコック	1口	1

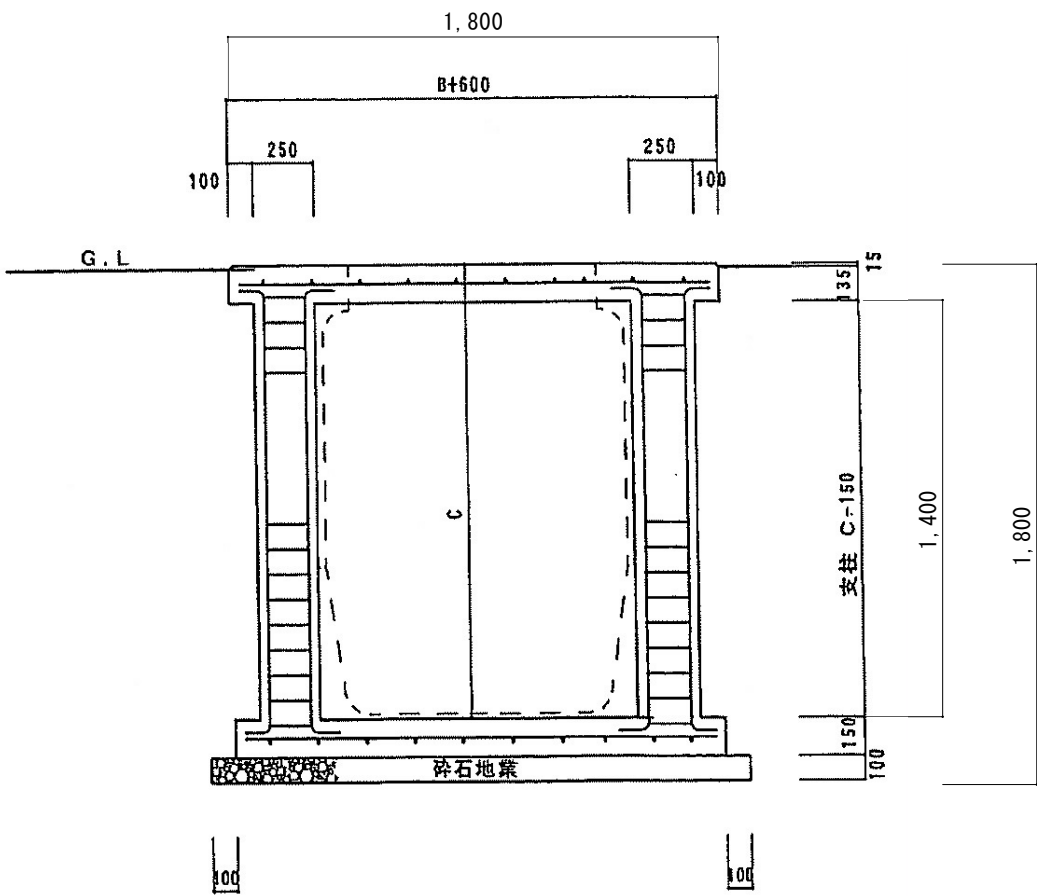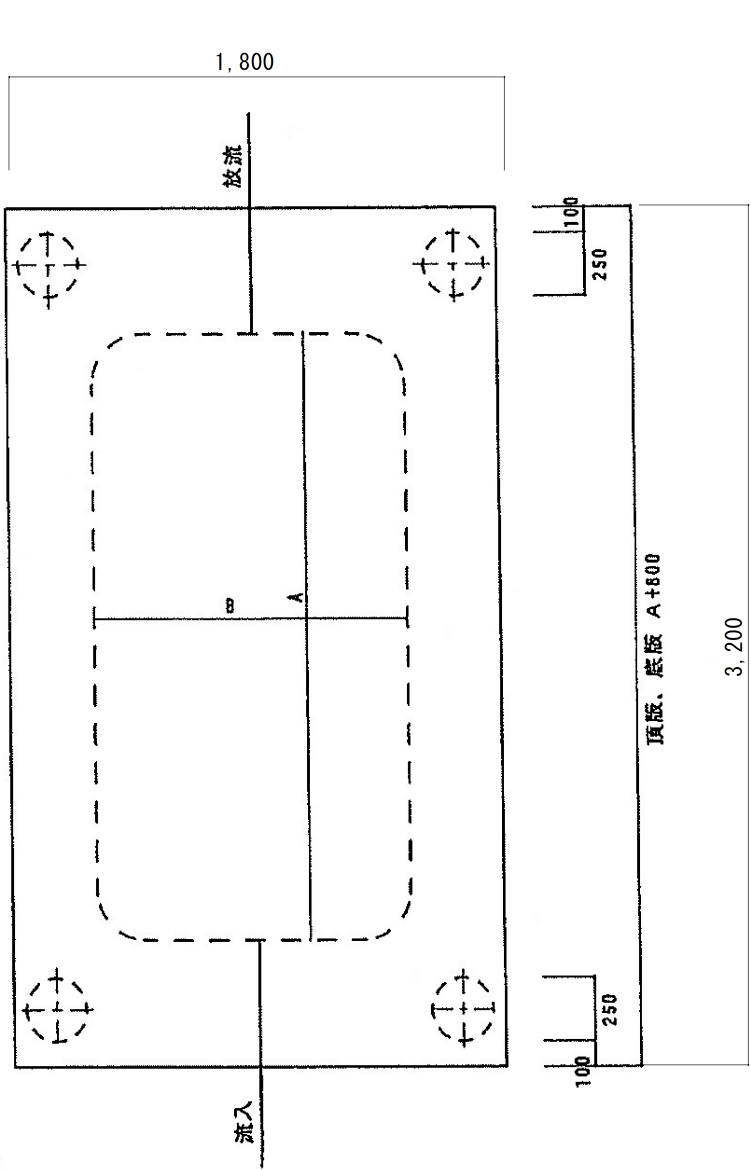

浄化槽撤去図 S=1/30

<特記事項>

- ◎浄化槽 仕様：合併処理浄化槽 5人槽 FRP製
- ◎撤去掘削方法：オープンカット工法。コンクリート支柱及び底スラブ及び敷き砕石も撤去処分する。
- ◎埋戻し土工：浄化槽撤去跡は、購入砂（砕砂）で埋戻し。
- ◎槽内の洗浄及び消毒は、今年度実施済み。